

«Жилой комплекс по ул.А.Козина»

ПРОЕКТНАЯ ДОКУМЕНТАЦИЯ


**Раздел 5 "Сведения об инженерном оборудовании, о сетях
инженерно-технического обеспечения, перечень инженерно-
технических мероприятий, содержание технологических
решений"**

Подраздел: "Система водоснабжения"


018/2020-ИОС 2

Том 5

Казань 2020

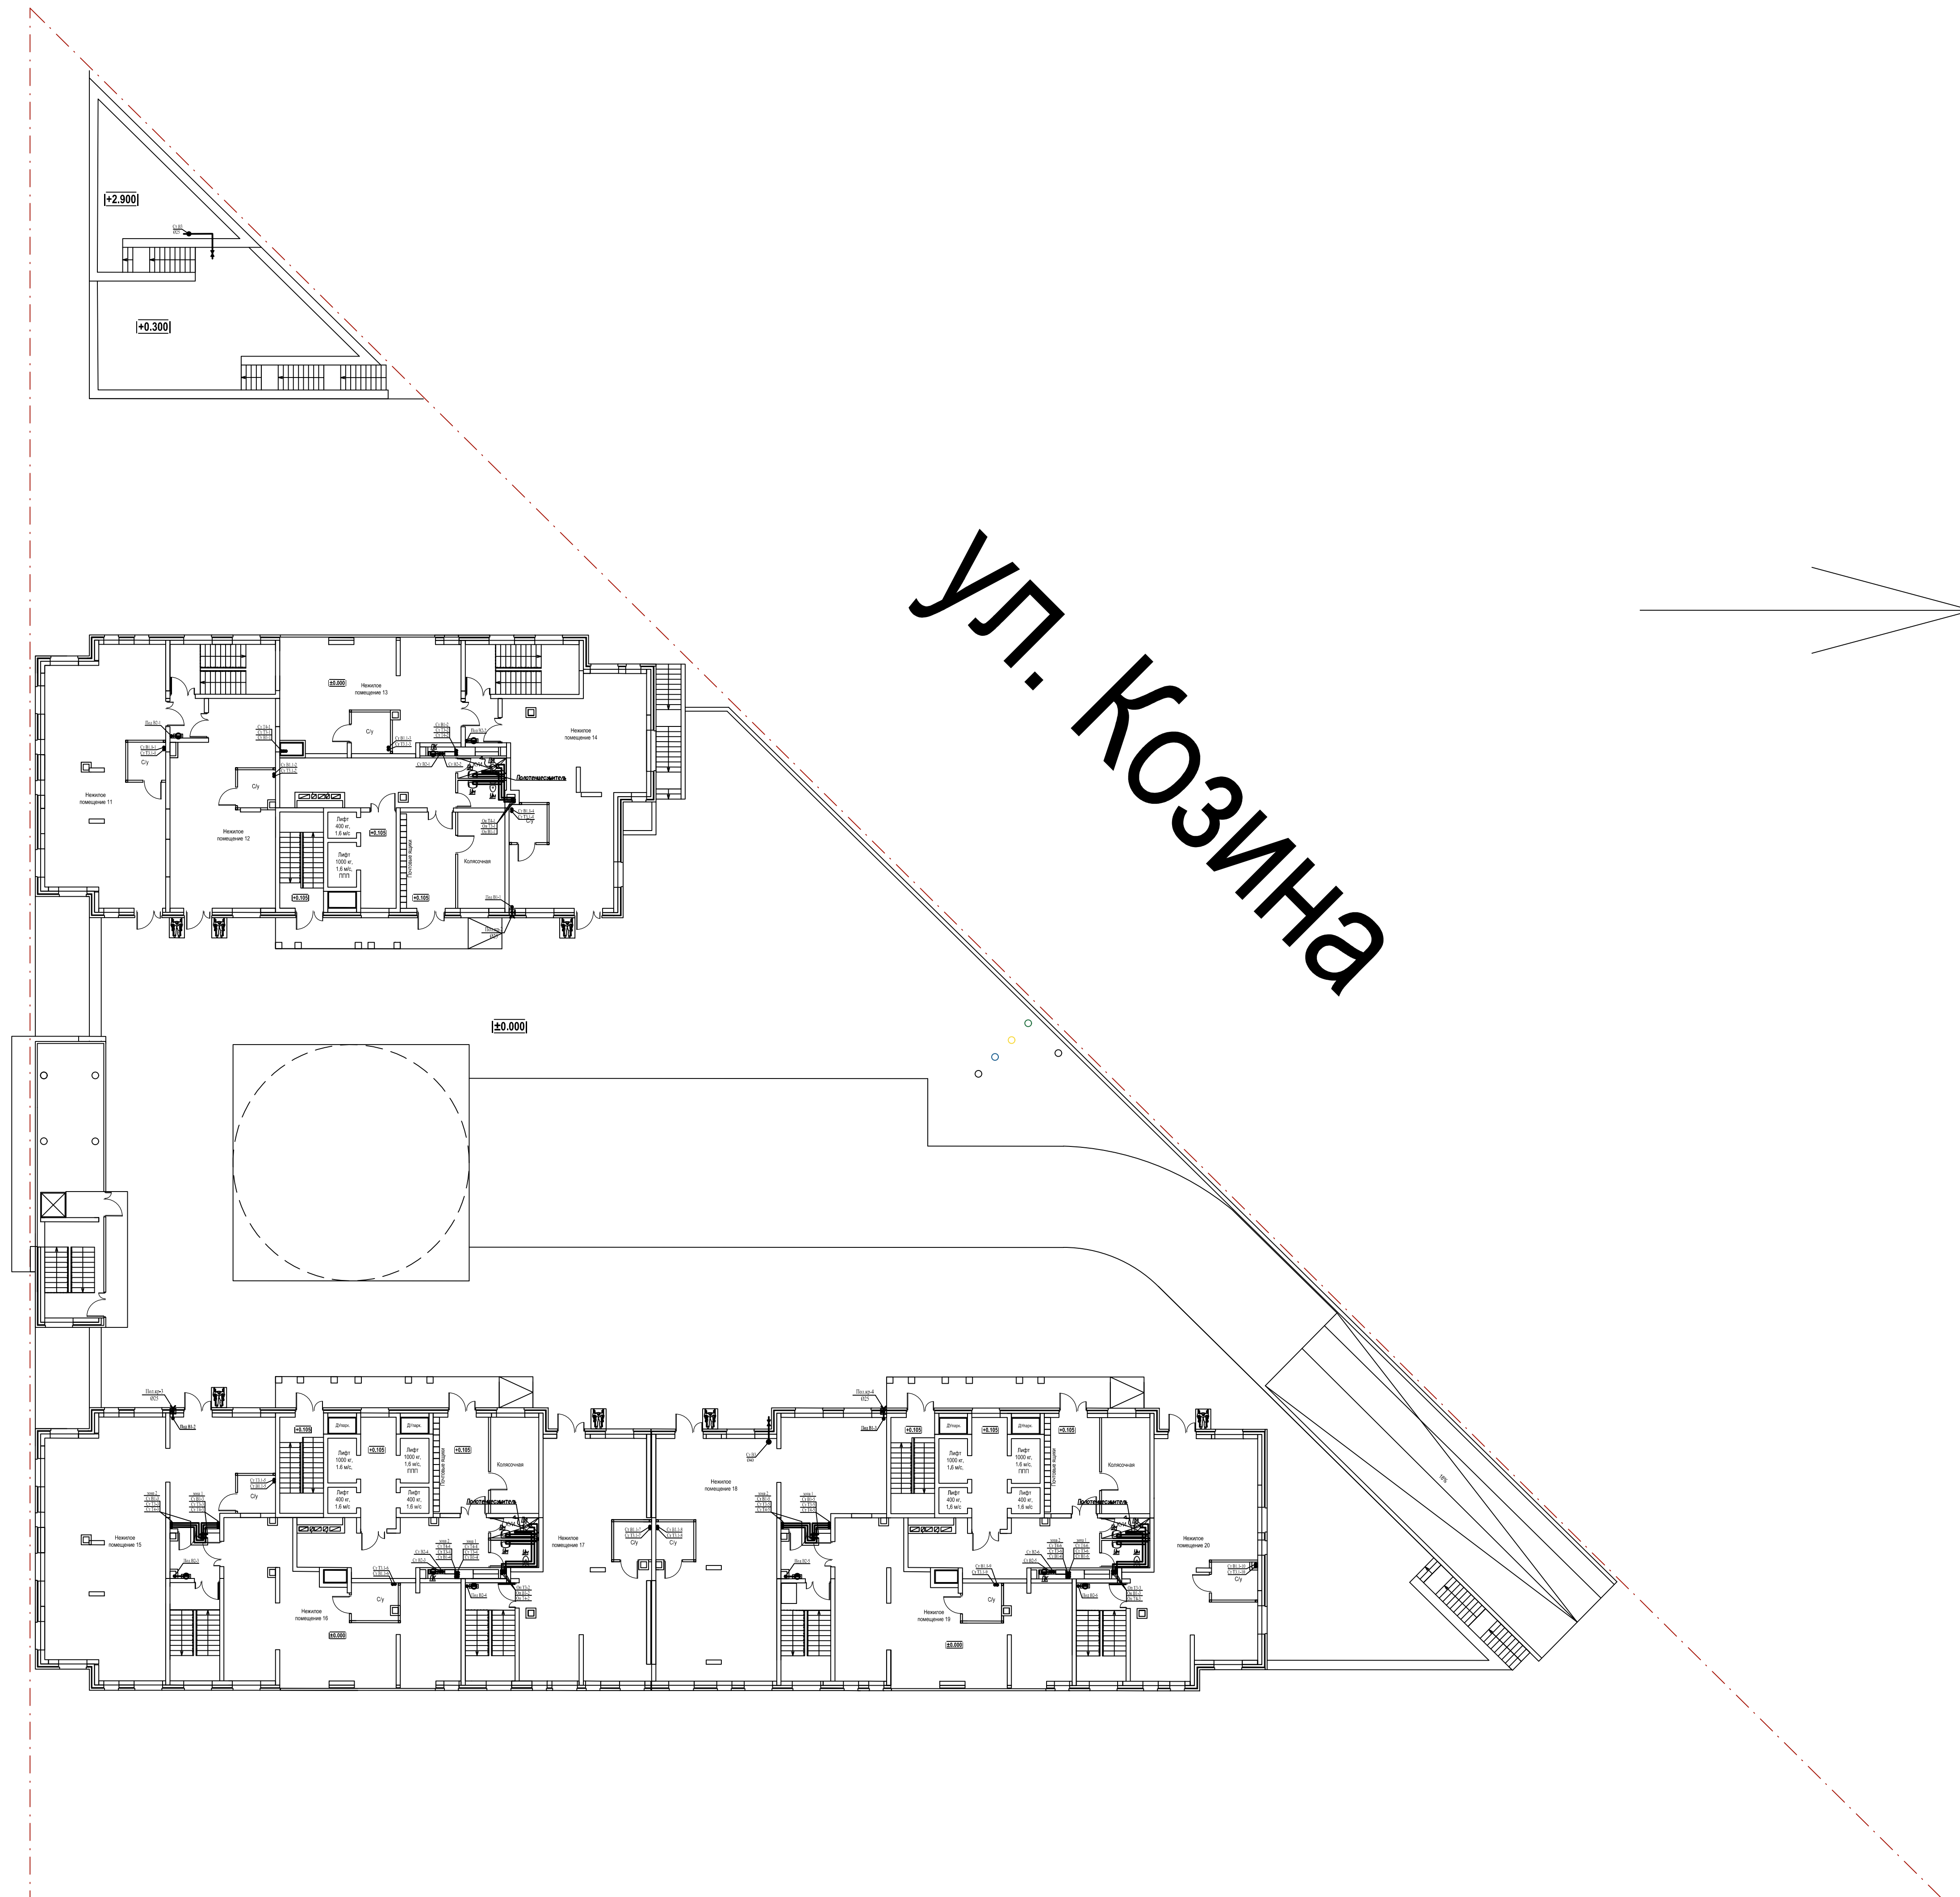


						08/2020-002		
						ЖИЛОЙ КОМПЛЕКС с названием помещения по ул. Казань в г. Казань РТ		
Имя	Класс	Курс	Наим.	Подпись	Дата	Внутренний водопровод		
П	П	П	П	П	П	Старший	Писар	Писар
						П	4	
Подписан:	Полномоченный					ООО «ЭКОПРОЕКТИРОВАНИЕ»		
Подпись:	Подпись:					План 2-го этажа с сетями водопровода		
Магистр	Магистр							

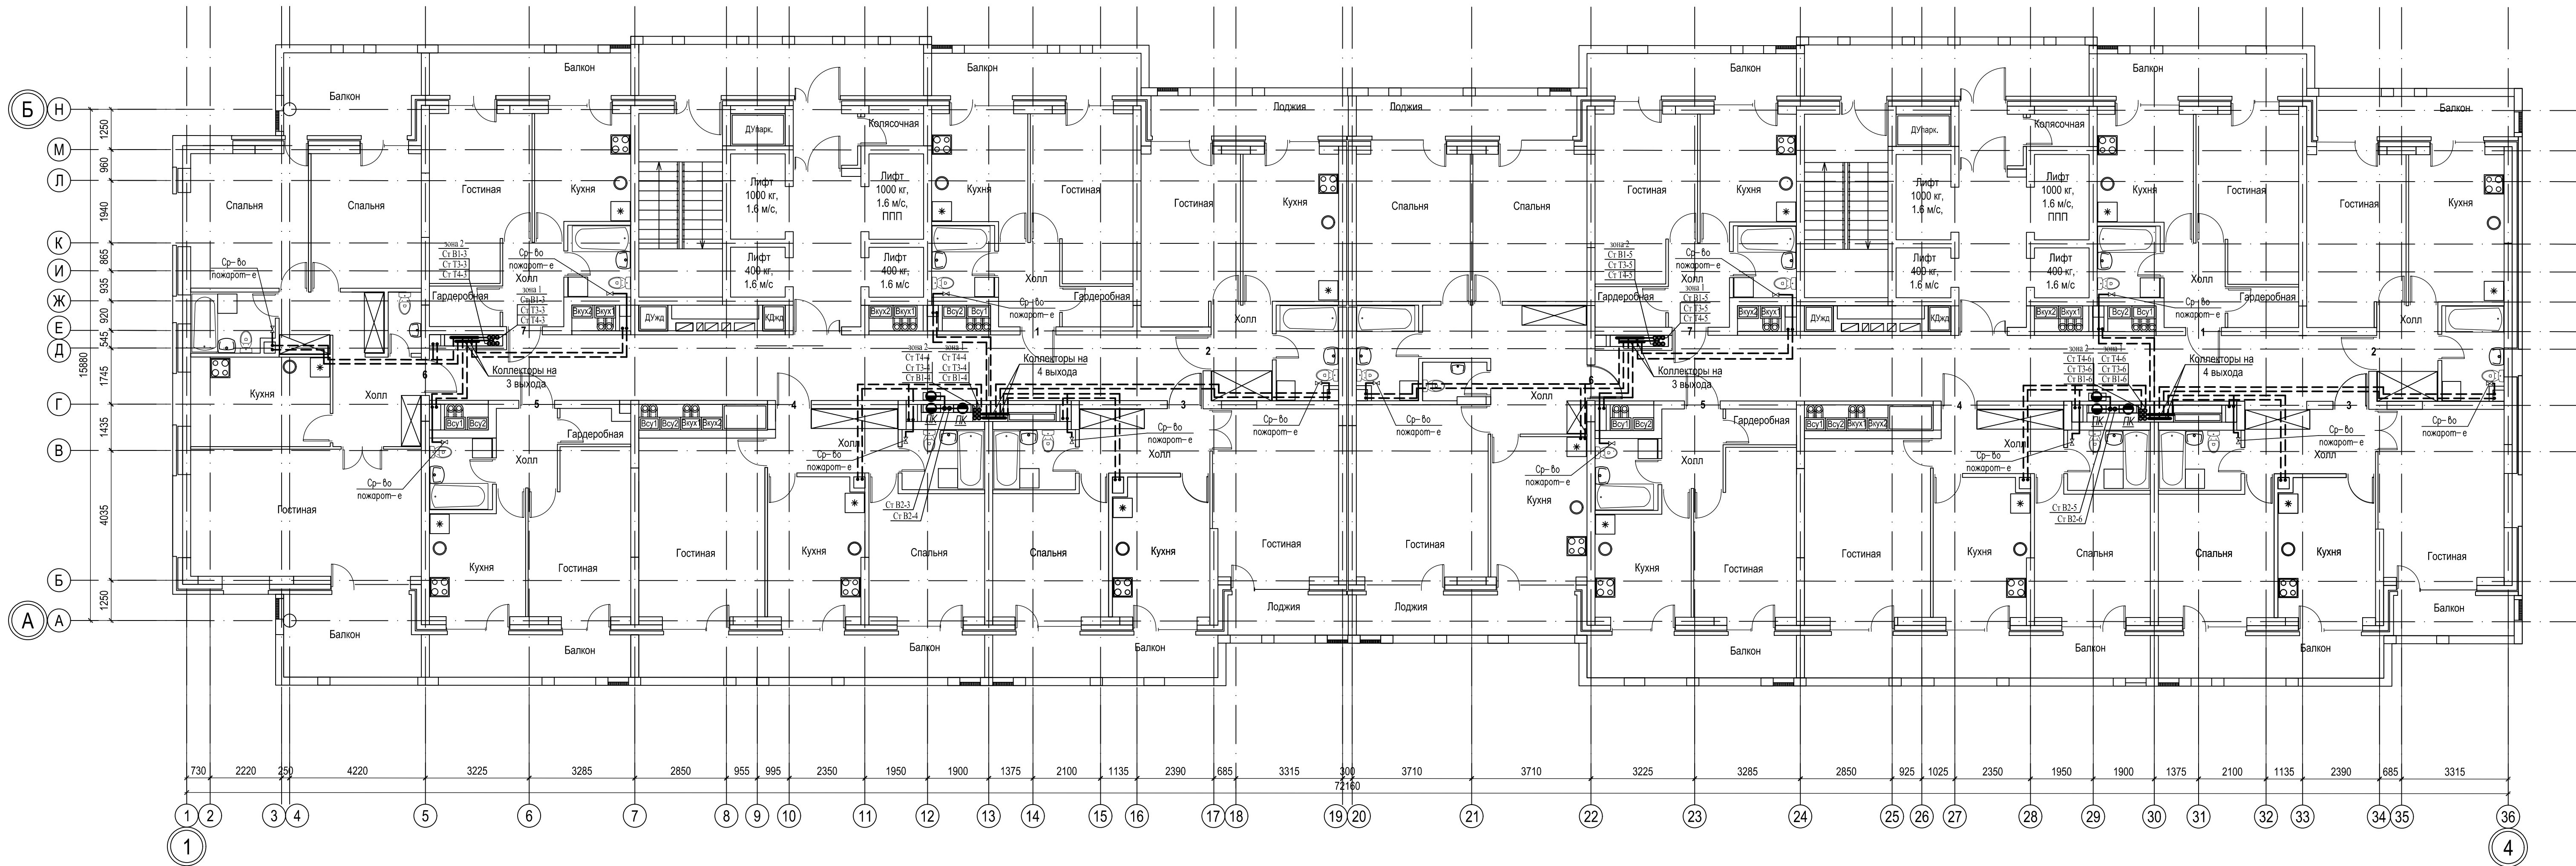

Согласовано:					
Изм. №		Взам. инв. №			
Подпись и дата					
Имя, № подл.					

						018/2020-ИОС 2			
						Жилой комплекс с нежилыми помещениями по ул. Козина в г. Казани РТ			
Изм.	Кол.	Лист	Ндоп.	Подпись	Дата	Внутренний водопровод	Стадия	Лист	Листов
ГИП		Панченко					П	5	
Проверил		Панченко					План типового этажа (с 3-го по 12 этажи) в осях 1-А/Б с сетями водопроводов	ООО	
Разраб.		Третьякова						«Инкомстройпроект»	
Н.контр.		Панченко							

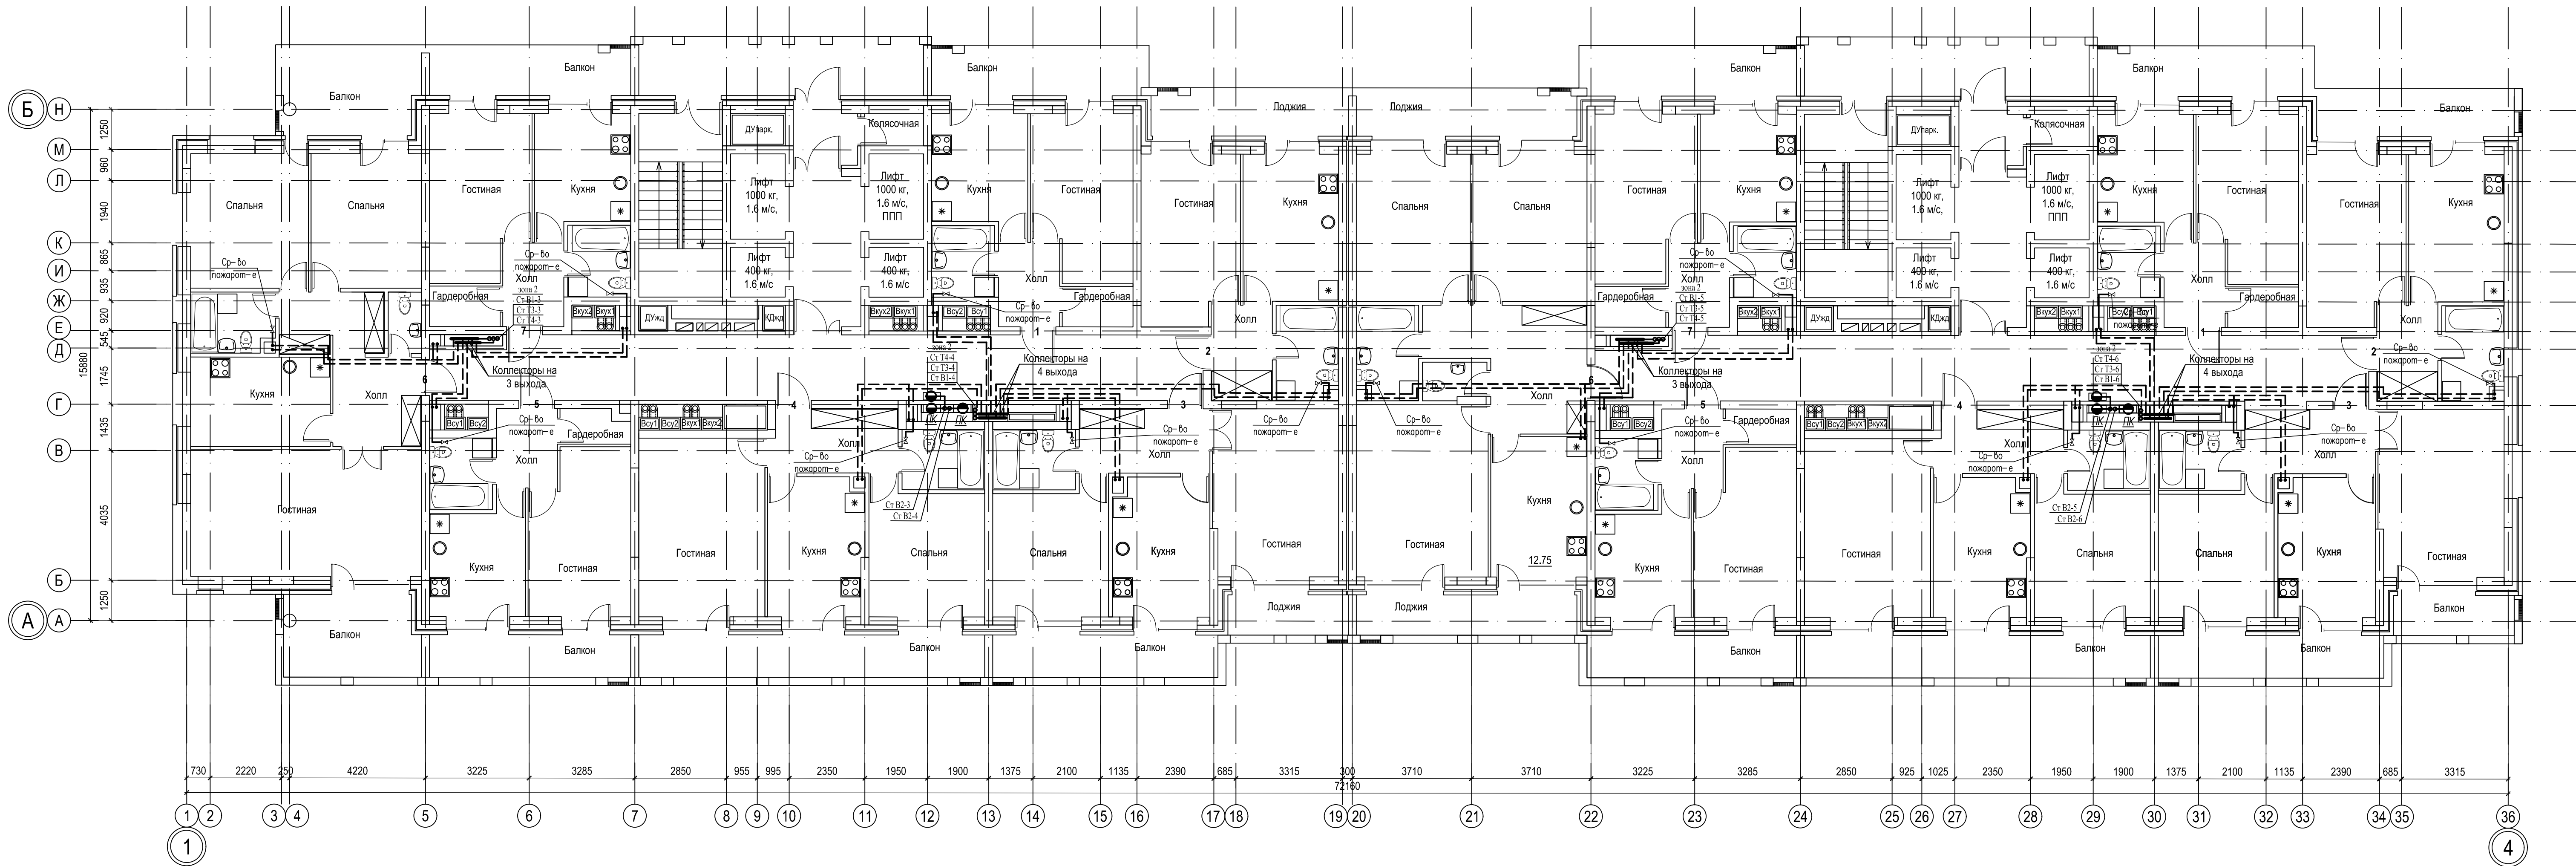

Согласовано:		Взам. инв. N	
Изм. N подл.		Подпись и дата	


						018/2020-ИОС 2		
						Жилой комплекс с нежилыми помещениями по ул. Козина в г. Казани РТ		
Изм.	Кол.	Лист	Ндоп.	Подпись	Дата			
ГИП		Панченко				Внутренний водопровод	Стадия	Лист
							П	6
Проверил		Панченко				План типового этажа (с 13-го по 20 этаж) в осях 1-4/А-Б с сетями водопроводов	ООО	
Разраб.		Третьякова					«Инкомстройпроект»	
Н.контр.		Панченко						

Согласовано:


Взам. инв. N

Подпись и дата

Инв. N подл.

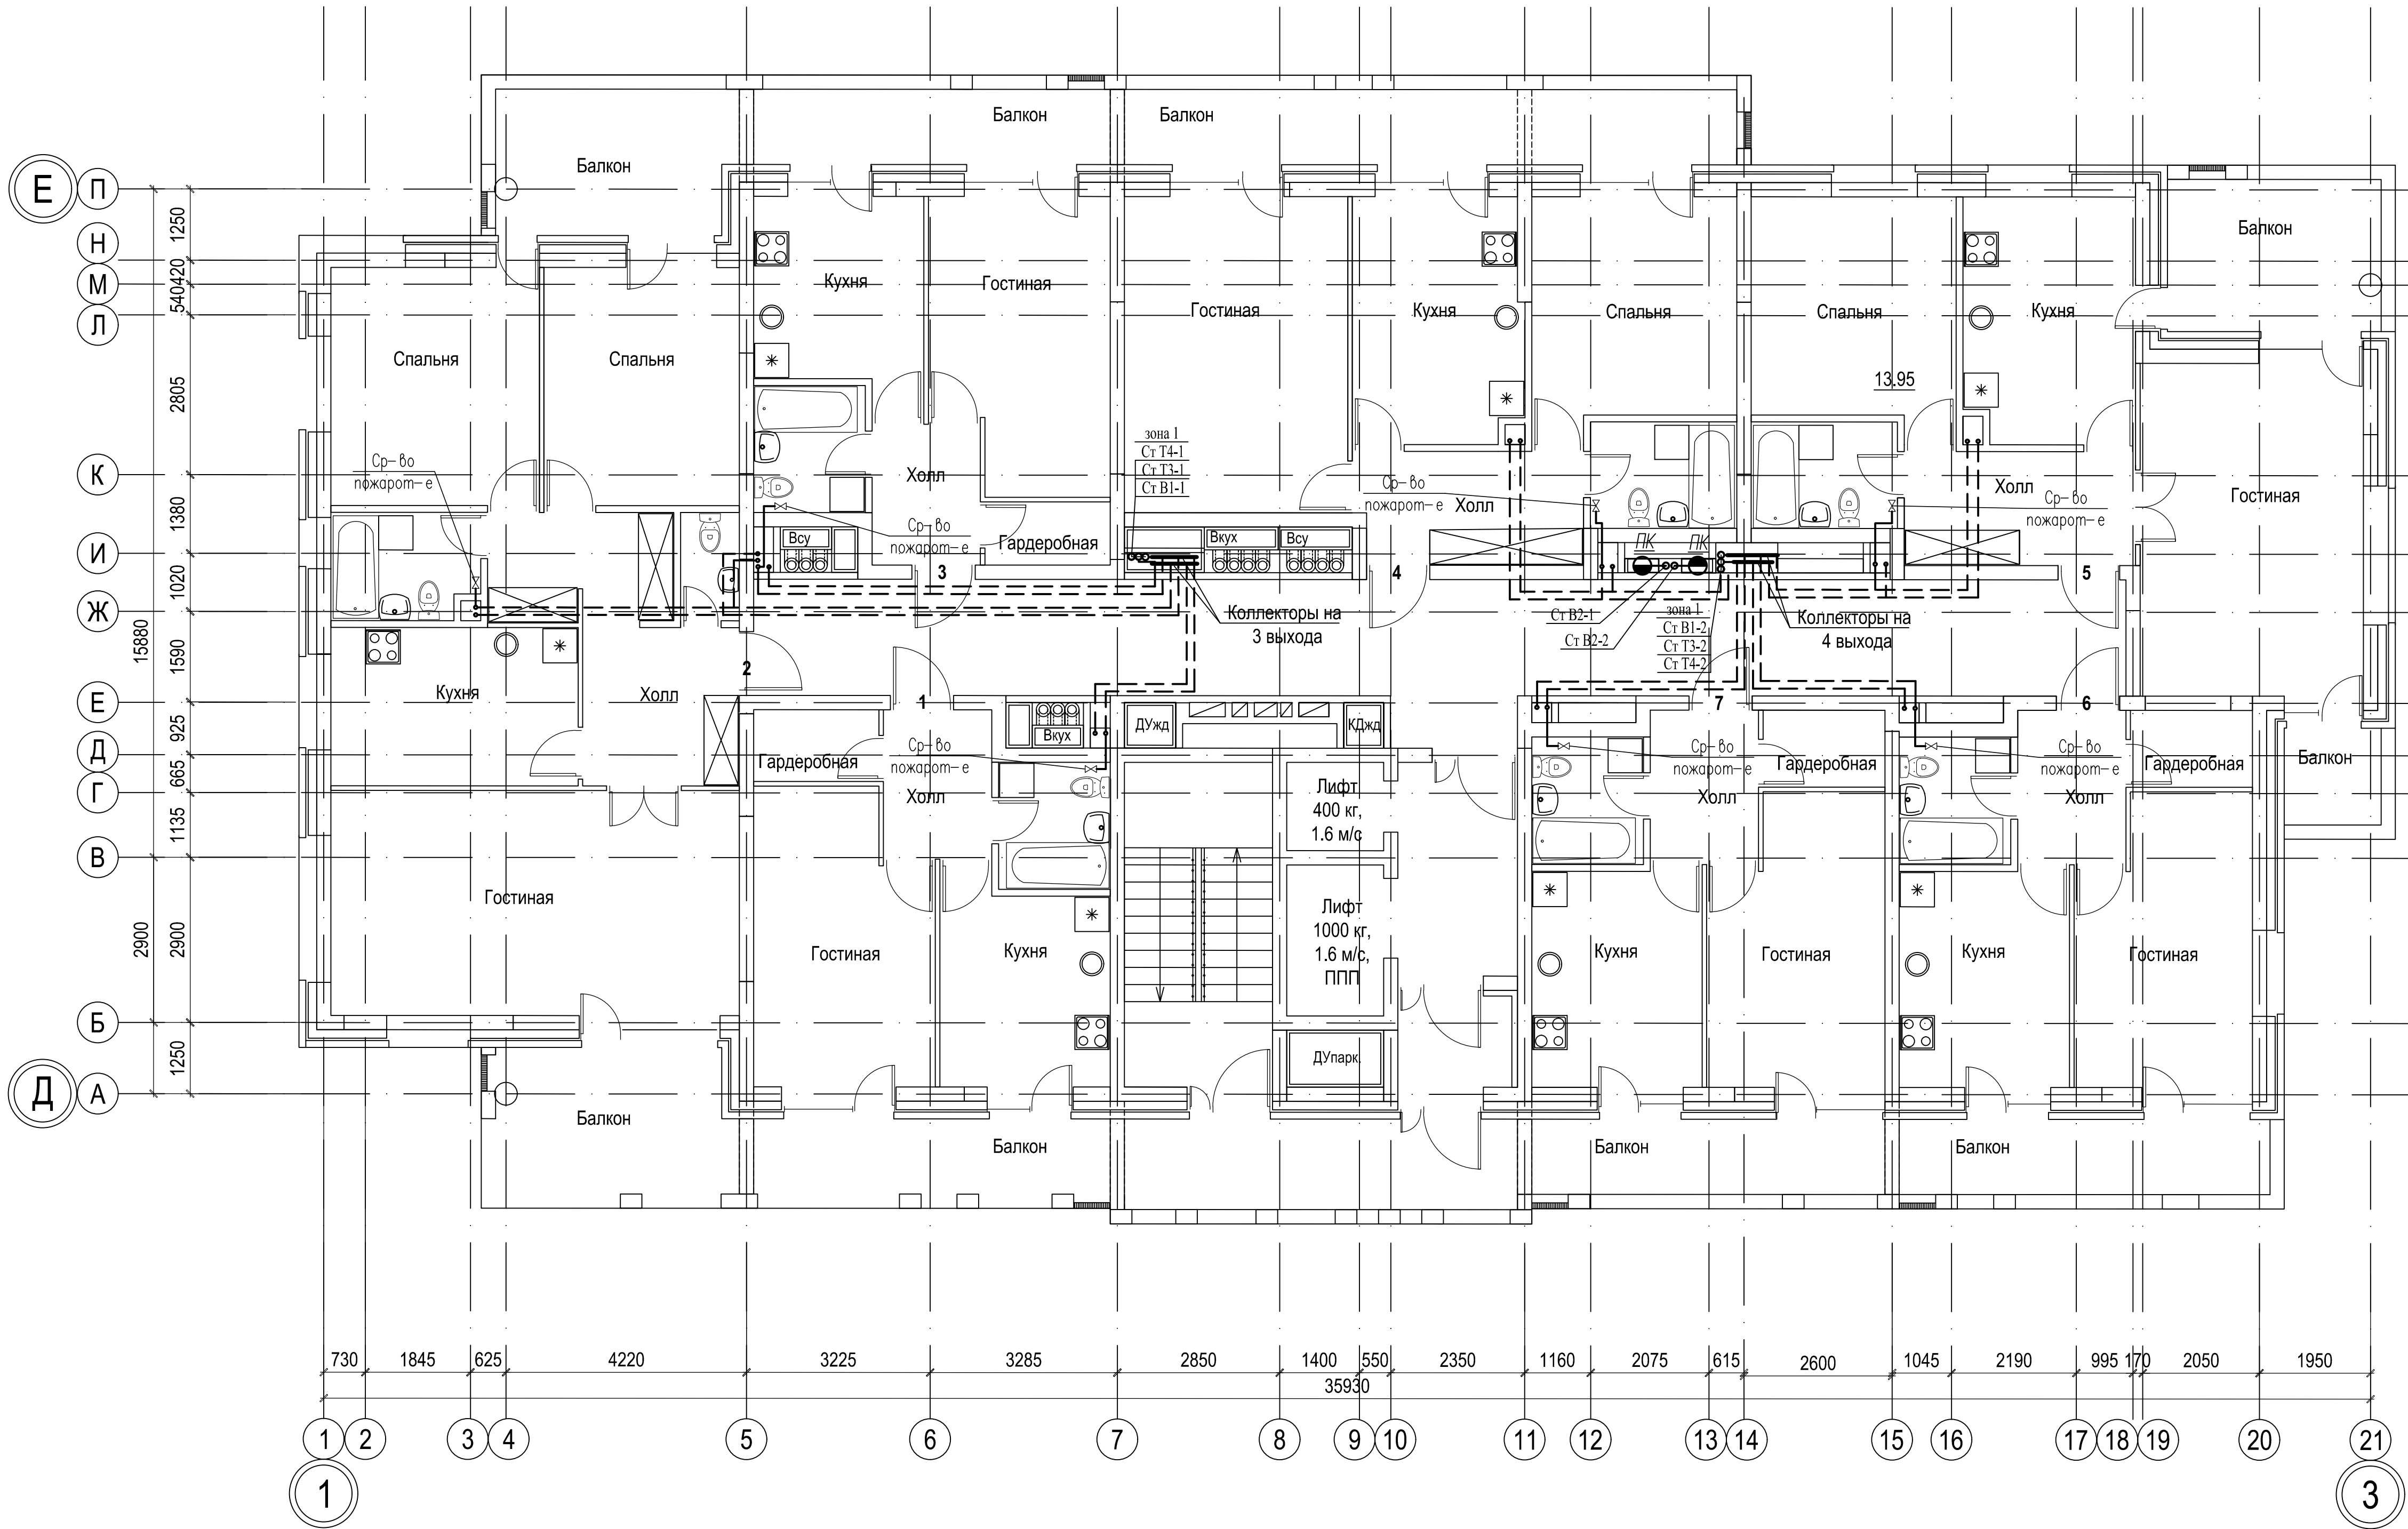


						018/2020-ИОС 2			
						Жилой комплекс с нежилыми помещениями по ул. Козина в г. Казани РТ			
Изм.	Кол.	Лист	Ндок.	Подпись	Дата	Внутренний водопровод	Стадия	Лист	Листов
ГИП		Панченко					п	7	
Проверил		Панченко				План типового этажа (с 3-го по 15 этажи) в осях 1-3/Д-Е с сетями водопроводов	ООО «Инкомстройпроект»		
Разраб.		Третьякова							
Н.контр.		Панченко							

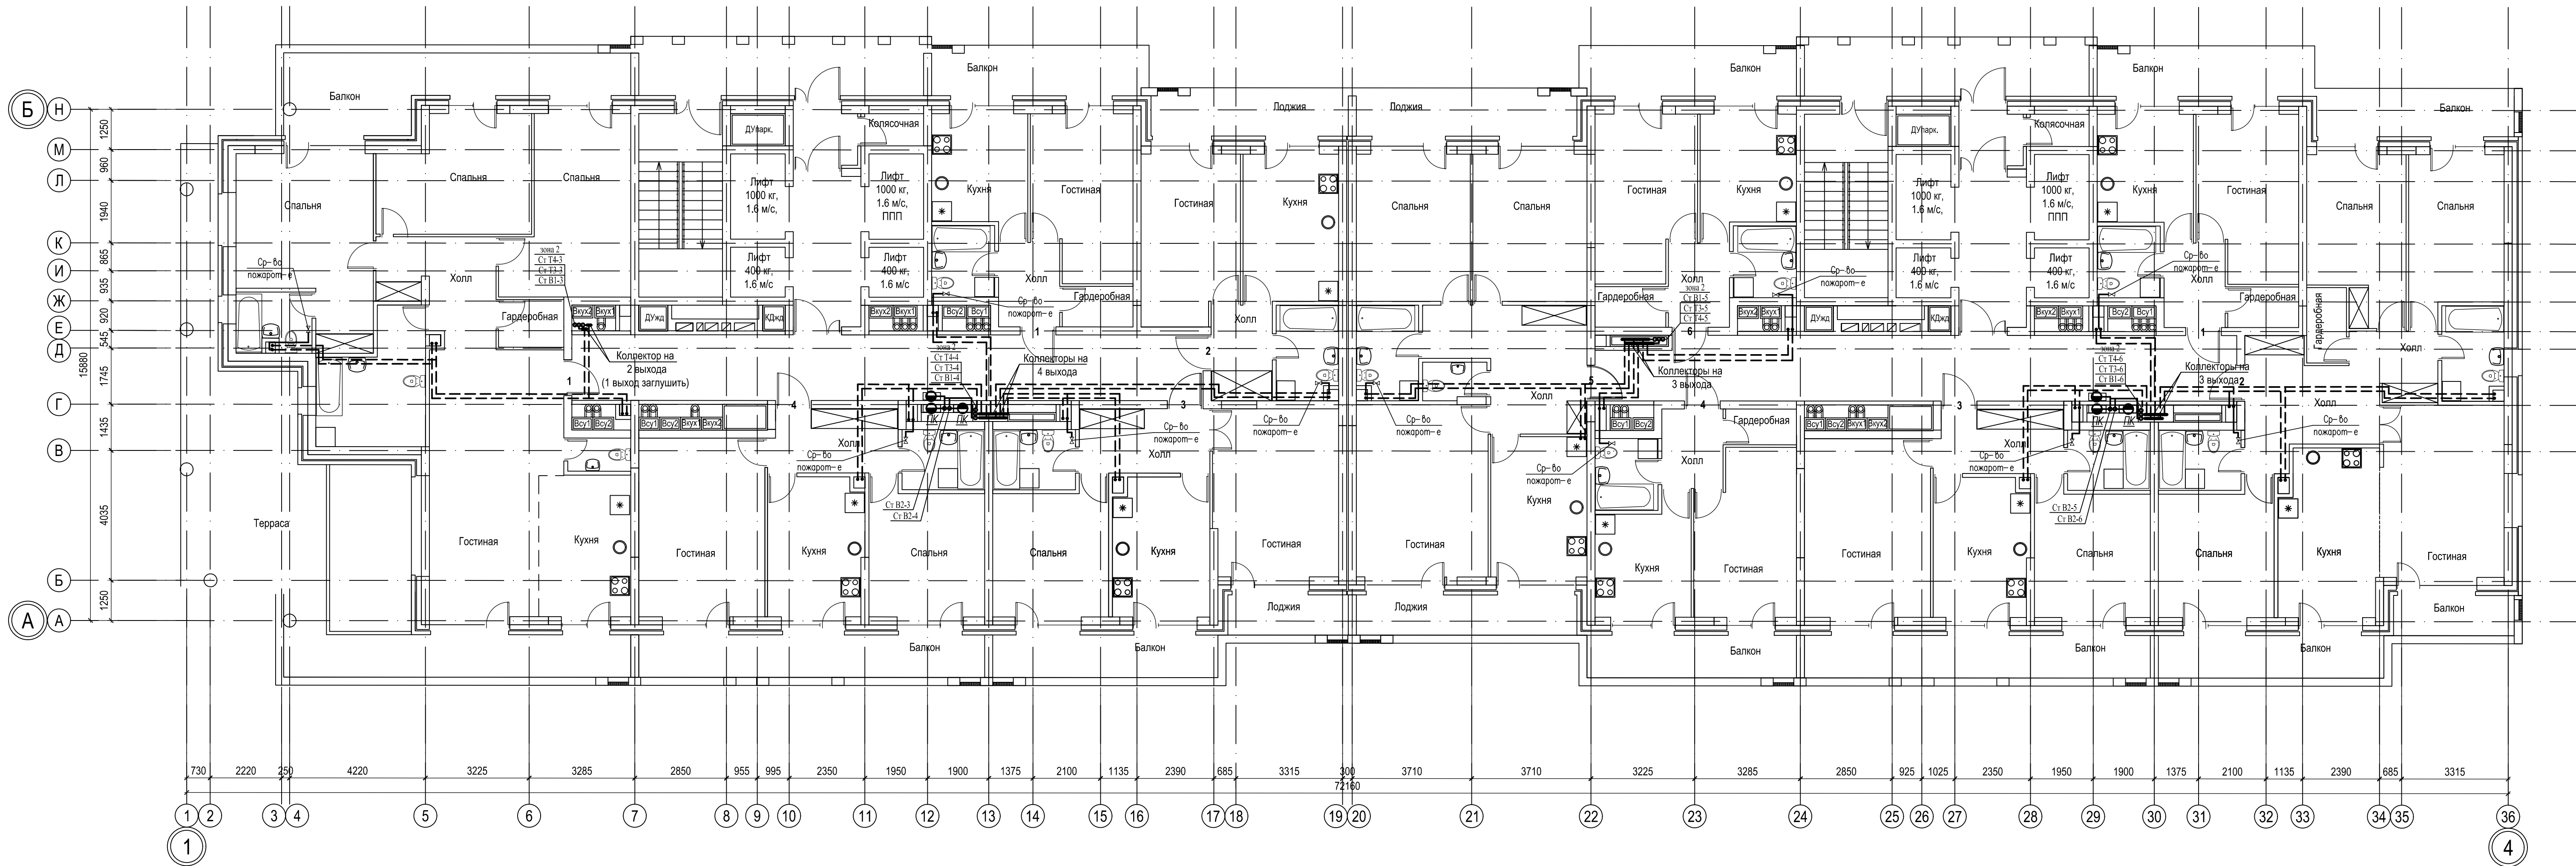


Согласовано:					
Изм. N подл.		Подпись и дата	Взам. инв. N		

						018/2020-ИОС 2				
						Жилой комплекс с нежилыми помещениями по ул. Козина в г. Казани РТ				
Изм.	Кол.	Лист	Ндоп.	Подпись	Дата	Внутренний водопровод		Стадия	Лист	Листов
ГИП		Панченко						П	8	
Проверил		Панченко				План 21-го этажа в осях 1-4/А-Б с сетями водопроводов		ООО «Инкомстройпроект»		
Разраб.		Третьякова								
Н.контр.		Панченко								

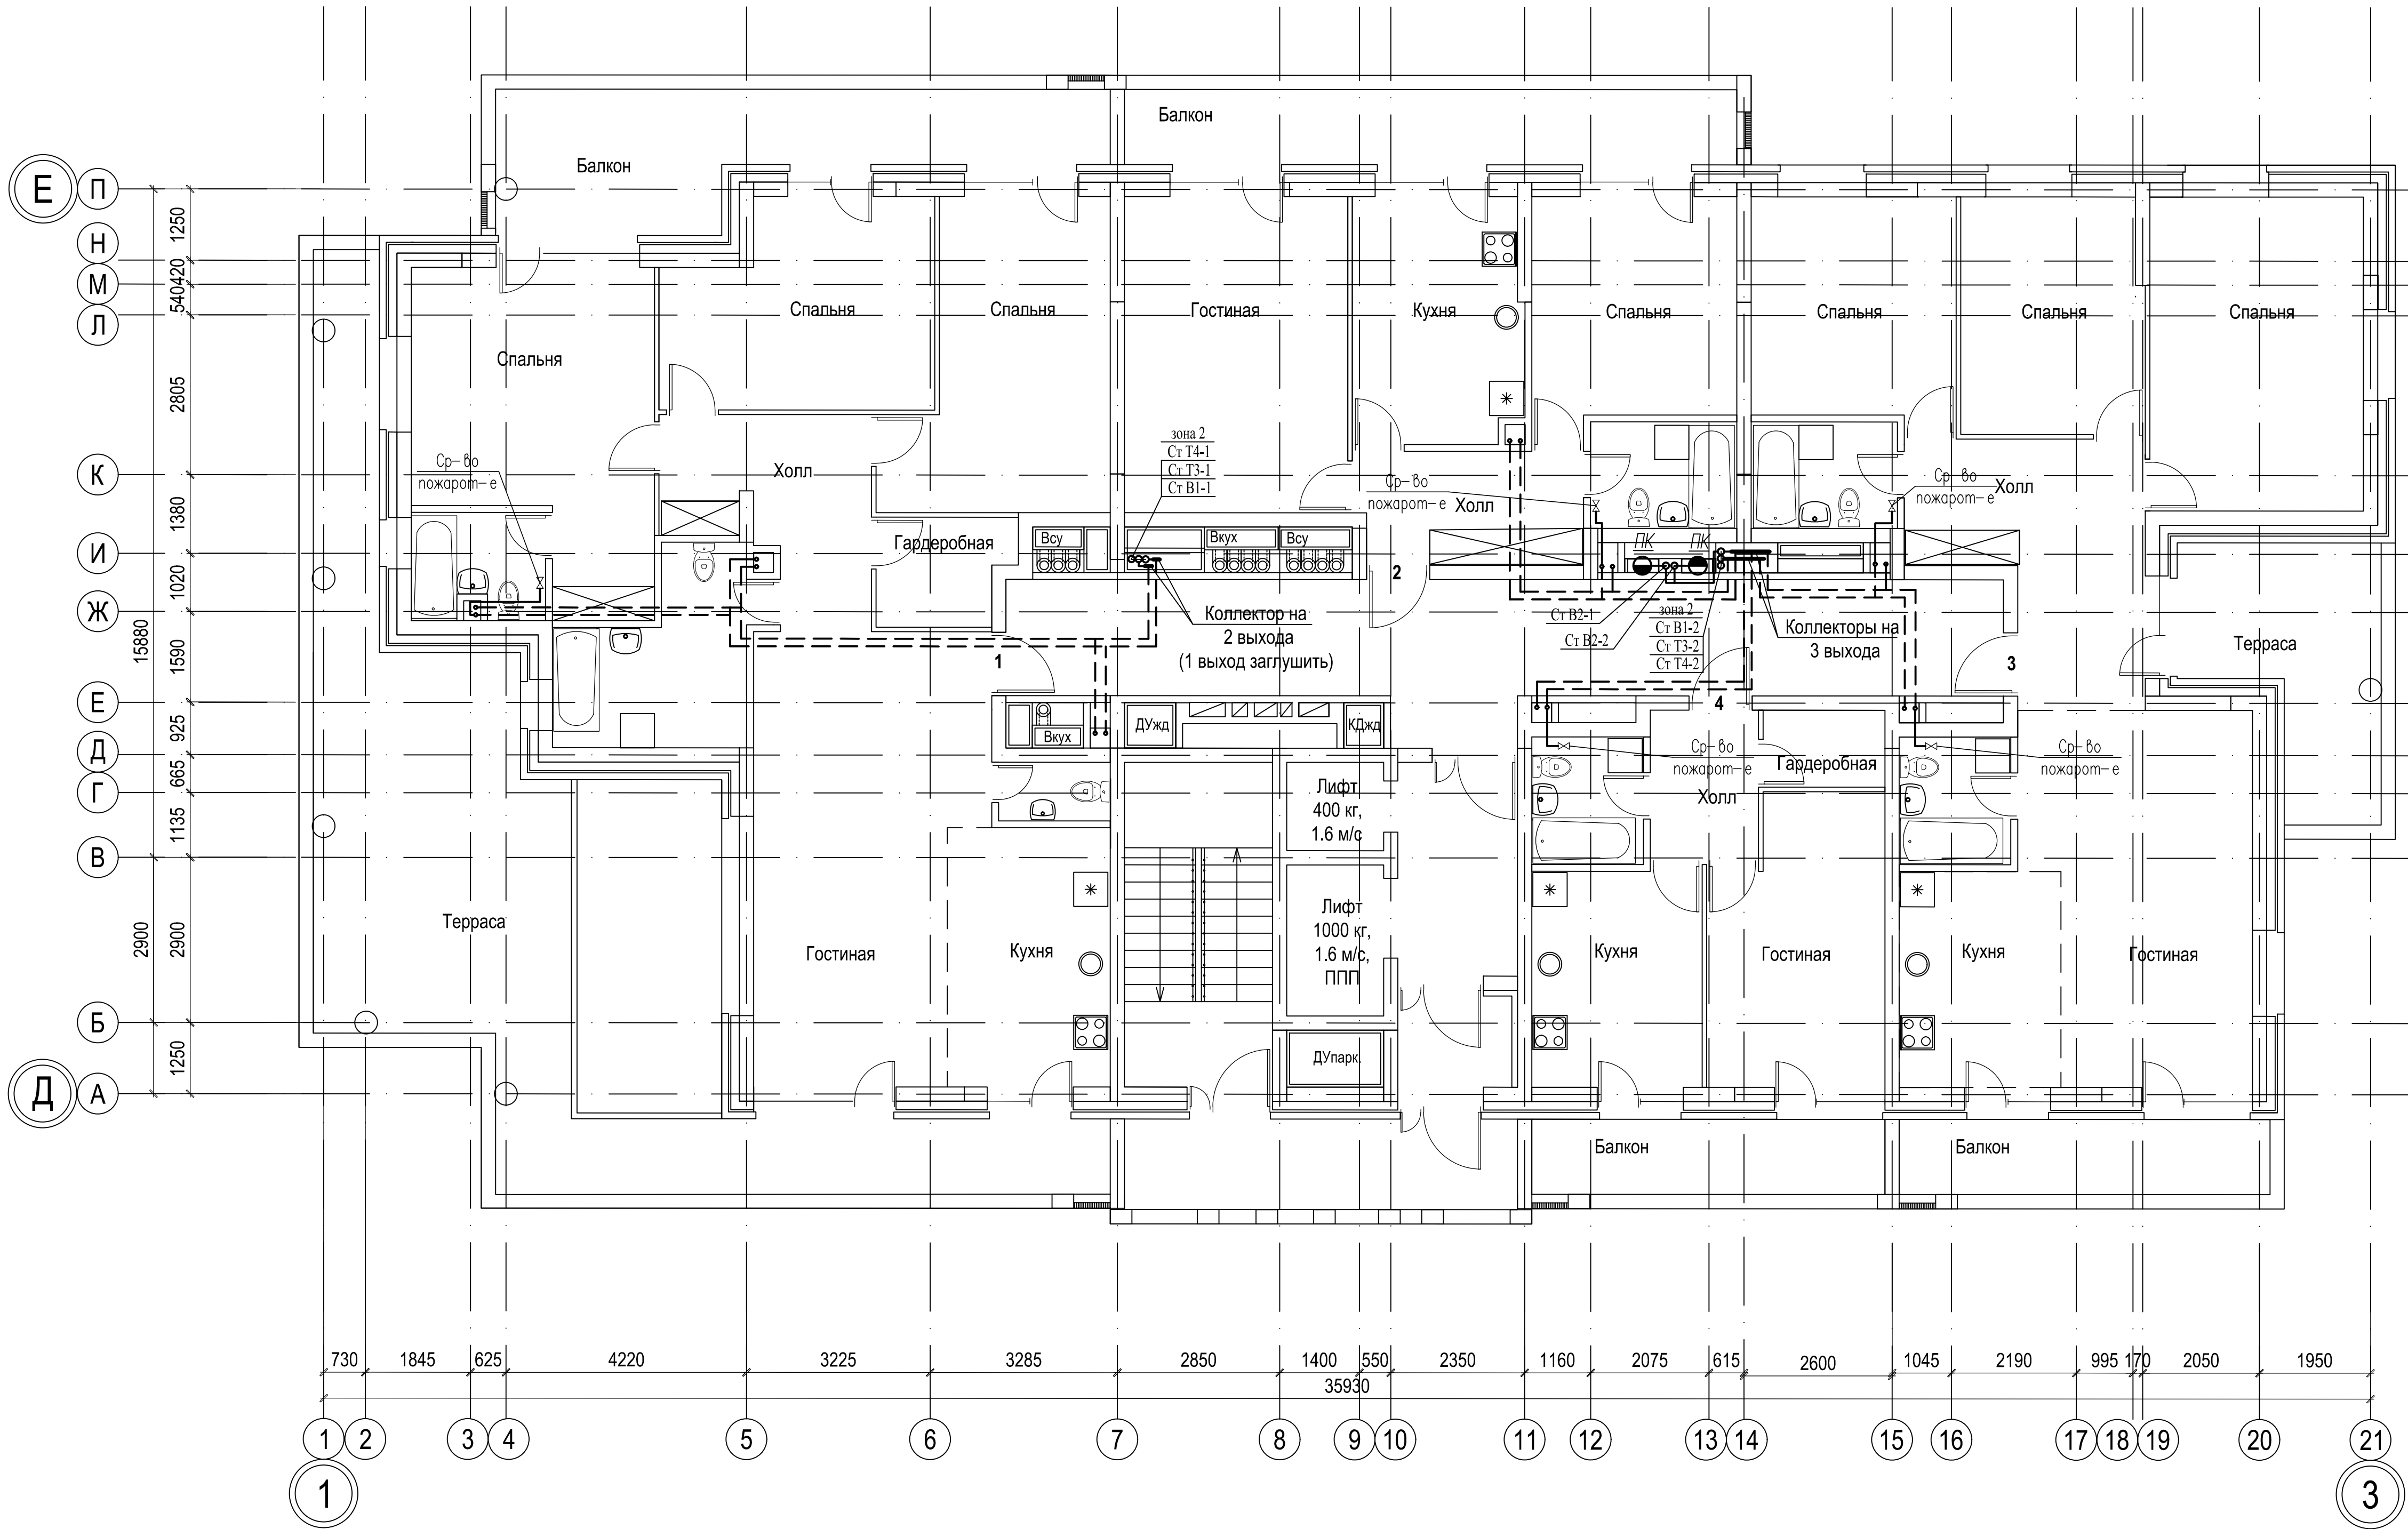

Согласовано:				
Инв. N подл.	Подпись и дата	Взам. инв. N		

 						018/2020-ИОС 2			
						Жилой комплекс с нежилыми помещениями по ул. Козина в г. Казани РТ			
Изм.	Кол.	Лист	Ндок.	Подпись	Дата	Внутренний водопровод	Стадия	Лист	Листов
ГИП		Панченко					П	9	
Проверил		Панченко				План 16-го этажа в осях 1-3/Д-Е с сетями водопроводов	ООО «Инкомстройпроект»		
Разраб.		Третьякова							
Н.контр.		Панченко							