

«Жилой комплекс по ул.А.Козина»

ПРОЕКТНАЯ ДОКУМЕНТАЦИЯ

**Раздел 5 "Сведения об инженерном оборудовании, о сетях
инженерно-технического обеспечения, перечень инженерно-
технических мероприятий, содержание технологических
решений"**

Подраздел: "Система водоотведения"


018/2020-ИОС 3

Том 5

Казань 2020



УЛ. КОЗИНА

С

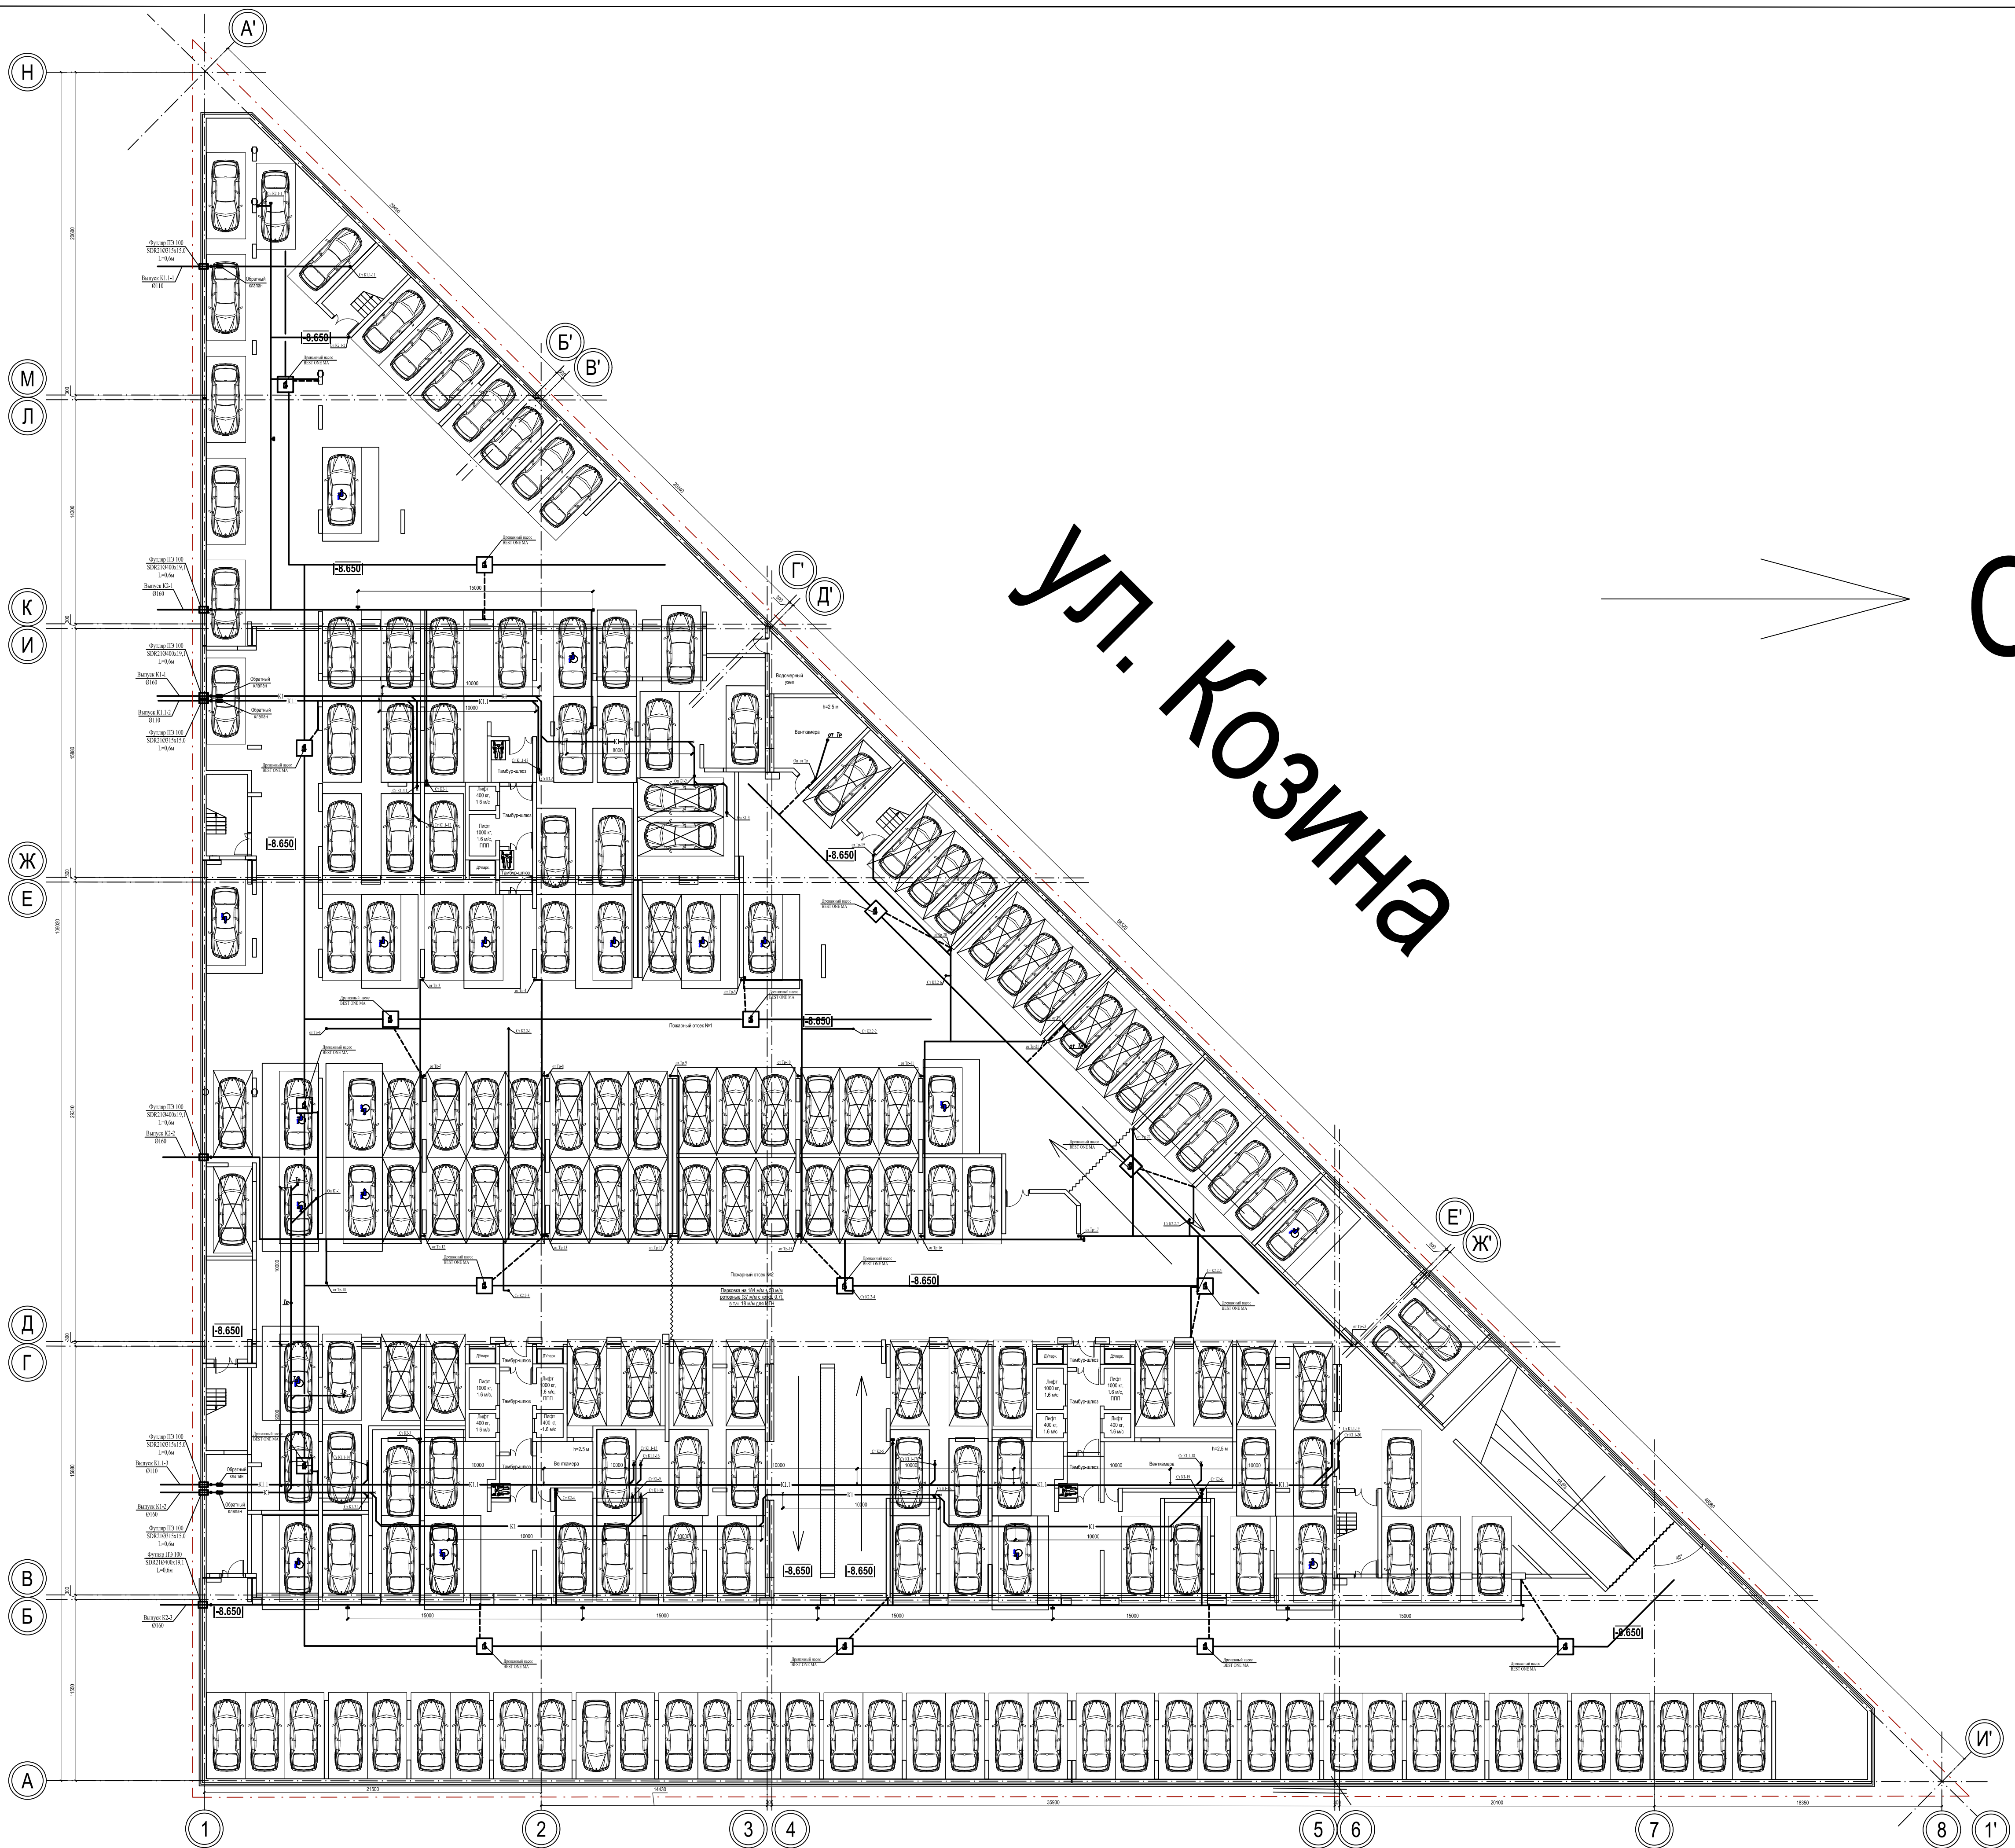


018.0254-МДС.1									
Жилой комплекс с гаражными помещениями									
по ул. Козина в г. Казань									
Внутренняя планировка									
План этажа с гаражными помещениями									
ООО «Инженерпроект»									
Имя Ф. И. О.	Вос.	Дат.	Нач.	Проект.	ДП				
Проект.	Косов	Павлов	Сидоров	Тихонов	Ульянов	Стаж	Лист	Рисунка	
Косов	Павлов	Сидоров	Тихонов	Ульянов	Павлов	11	2		



Лист № 10/10	Экспликация	Всего листов
1	1	10

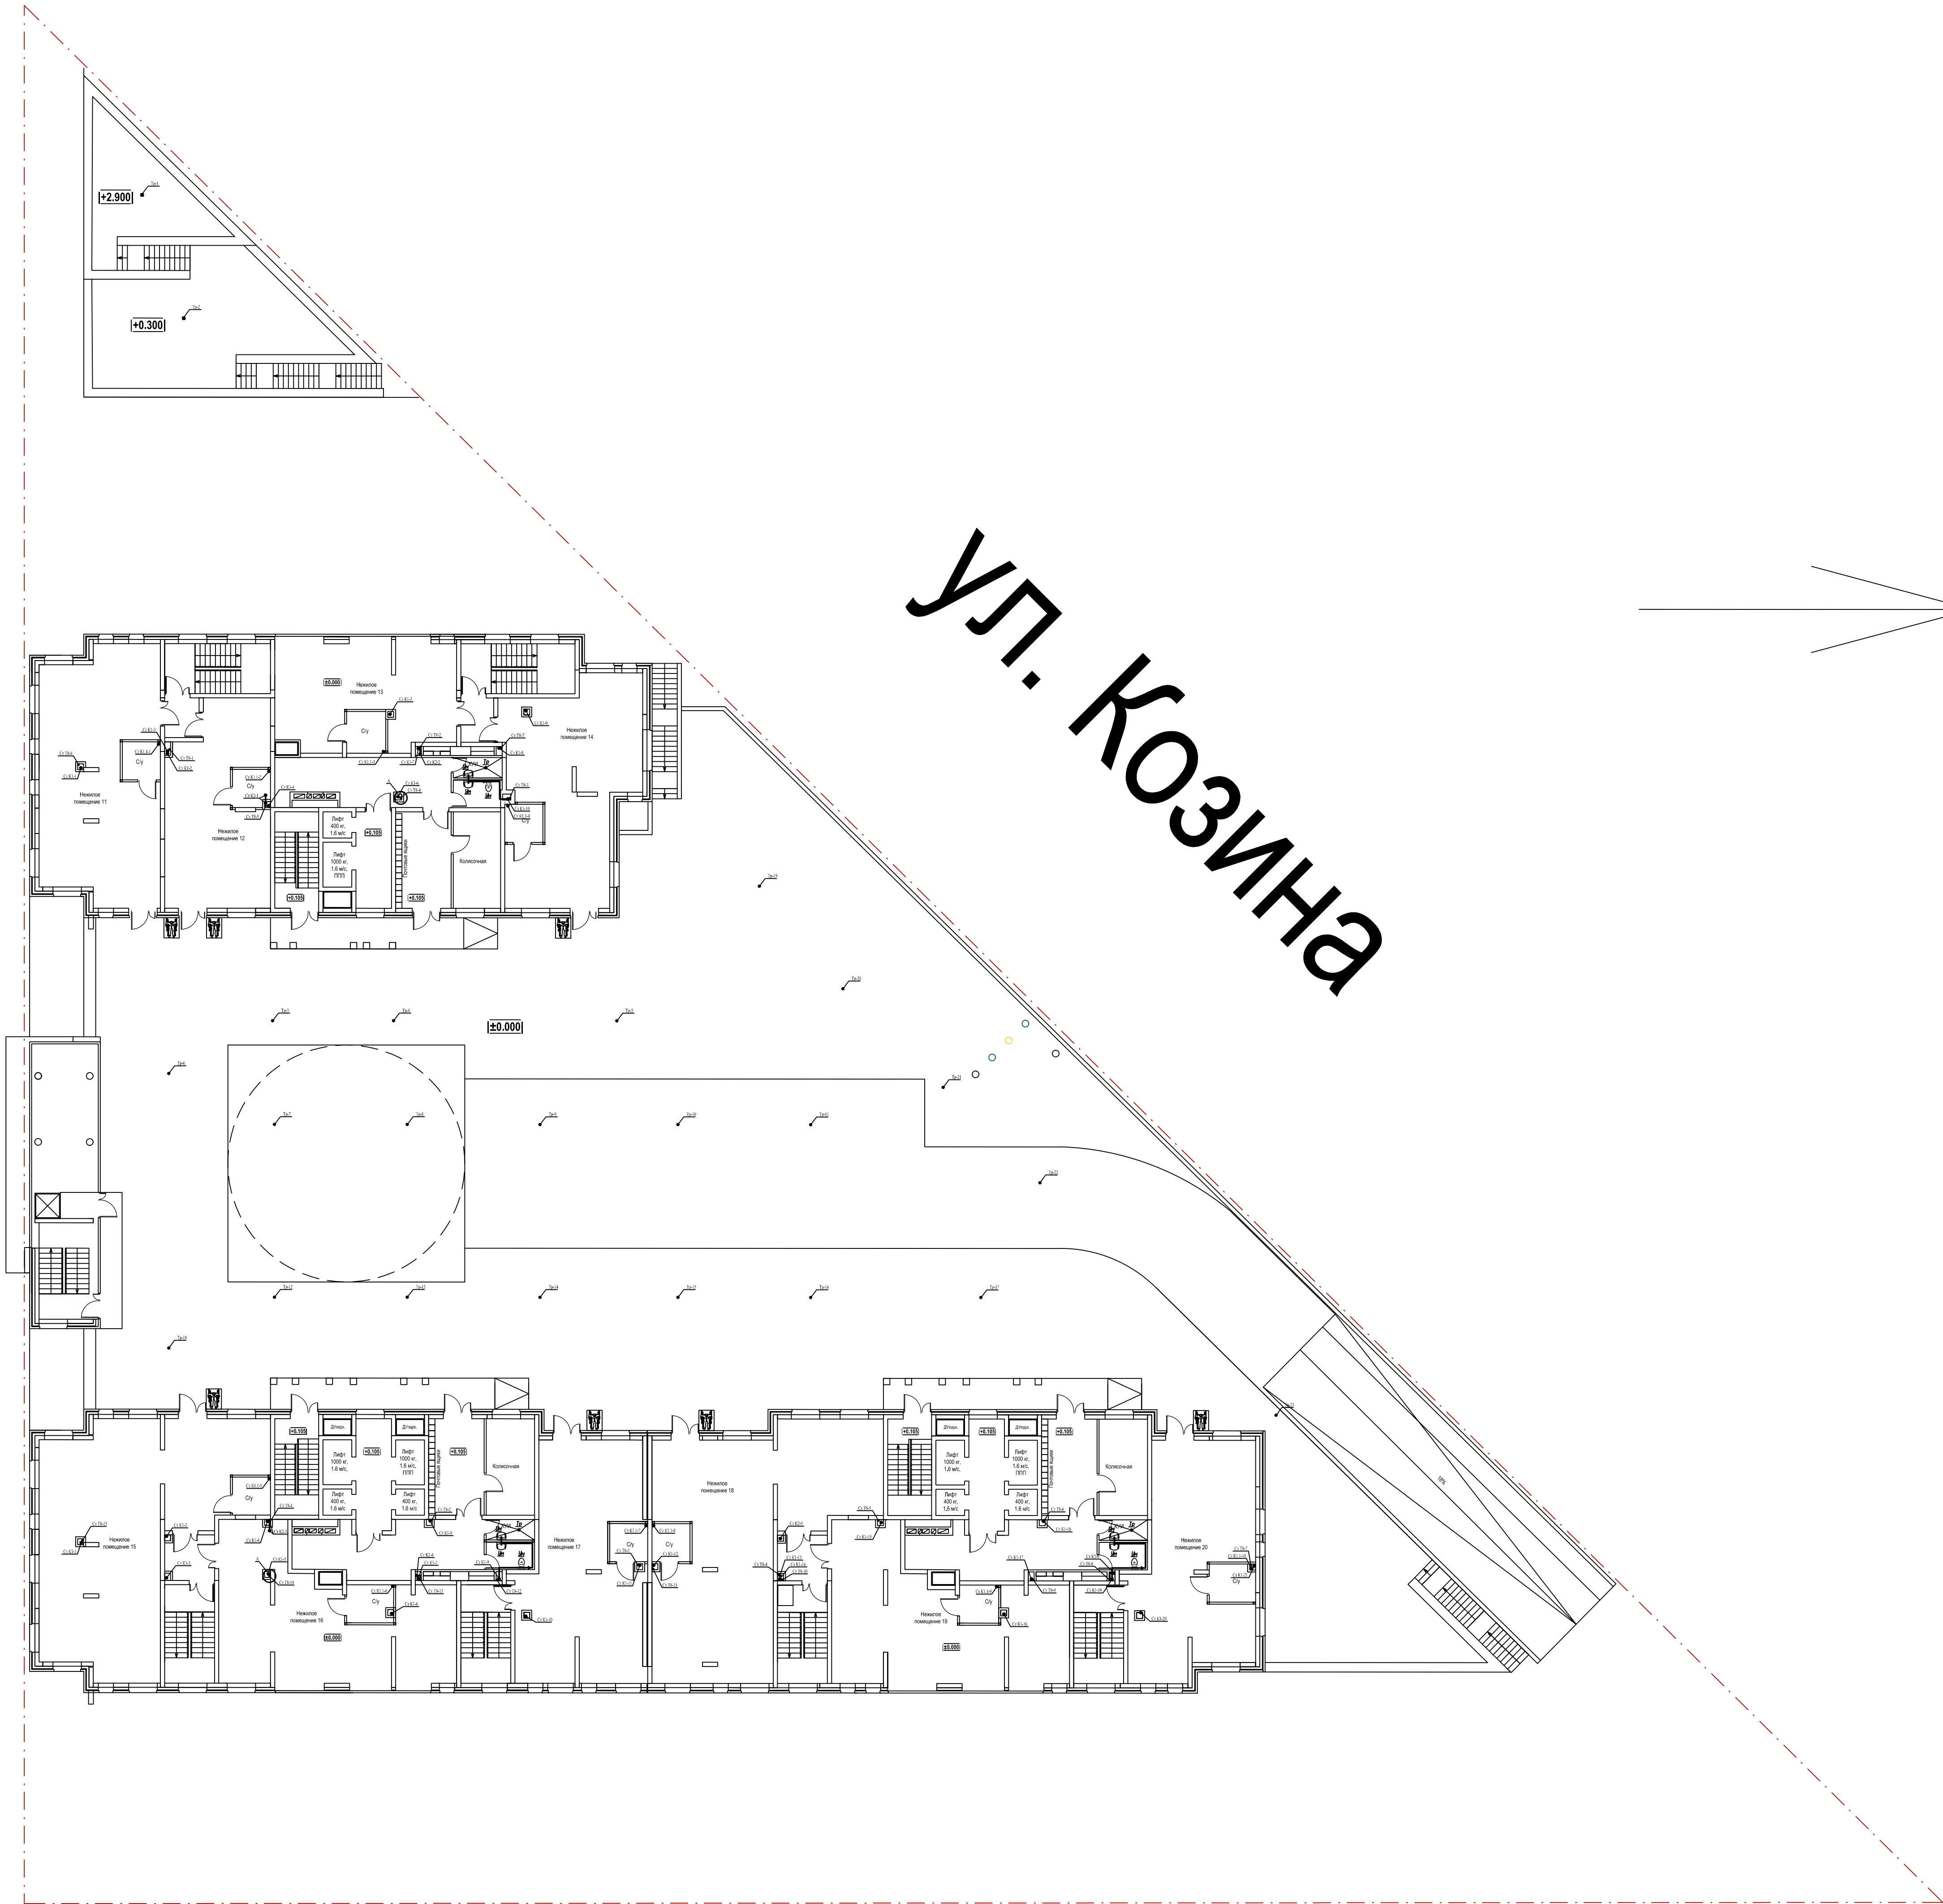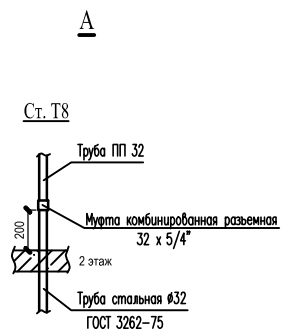

УЛ. КОЗИНА

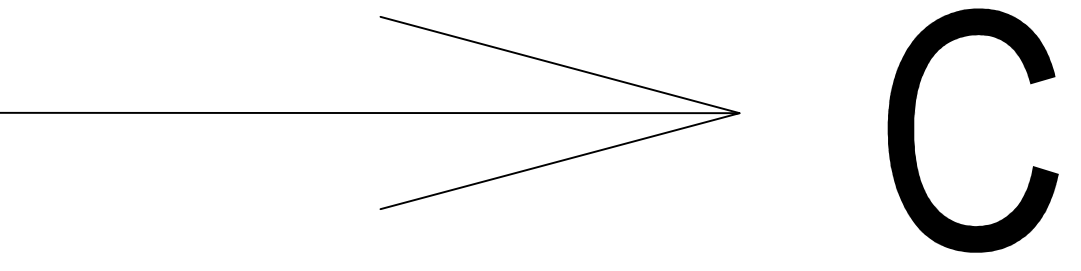


ПРОЕКЦИЯ									
Жилой комплекс с объектами инфраструктуры по ул. Козина в г. Казань РТ									
Внутренняя планировка									
Этап 4									
Лист 4									
ООО «Инженерный проект»									

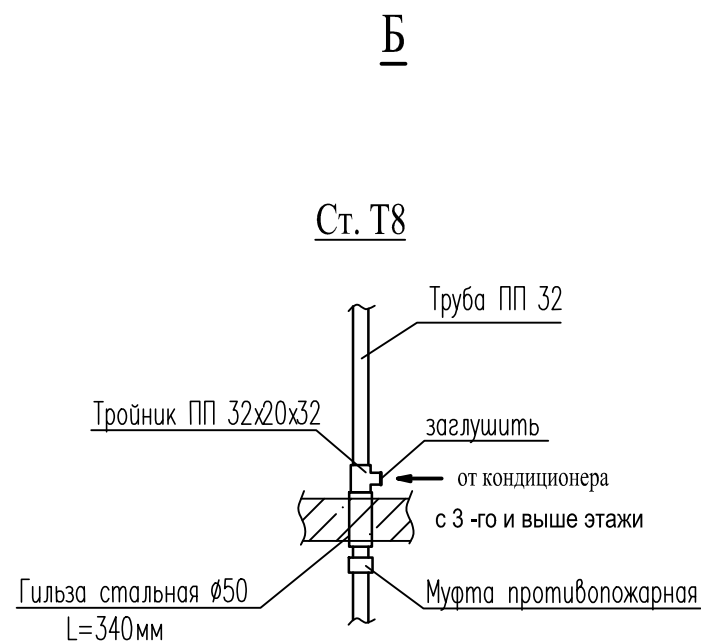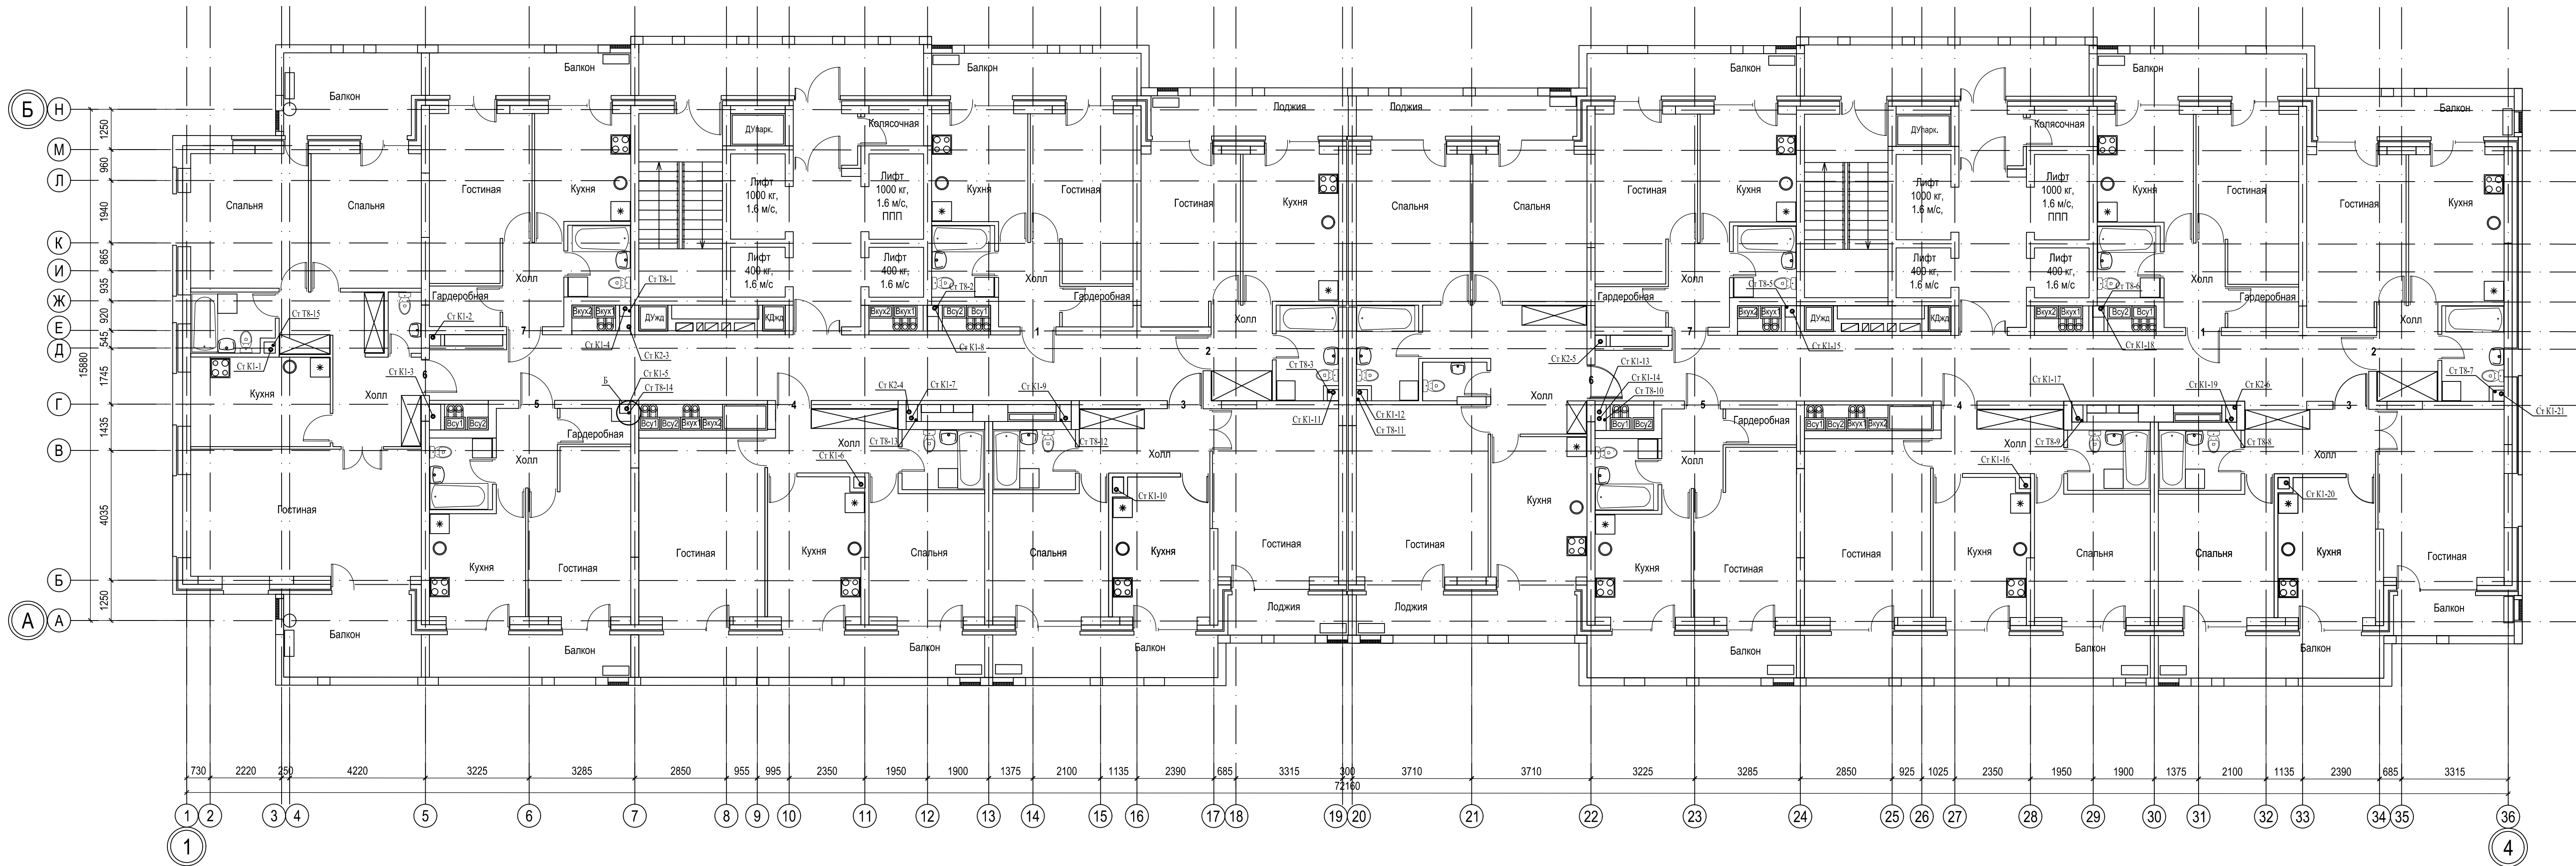


Согласовано:		Взам. инв. N	
Инв. N подл.		Подпись и дата	


						018/2020-ИОС 3				
						Жилой комплекс с нежилыми помещениями по ул. Козина в г. Казани РТ				
Изм.	Кол.	Лист	Ндок.	Подпись	Дата	Внутренняя канализация	Стадия	Лист	Листов	
ГИП		Панченко					П	5		
Проверил		Панченко					План типового этажа (с 3-го по 19 этажи) в осях 1-4/А-Б с сетями канализации	ООО «Инкомстройпроект»		
Разраб.		Третьякова								
Н.контр.		Панченко								

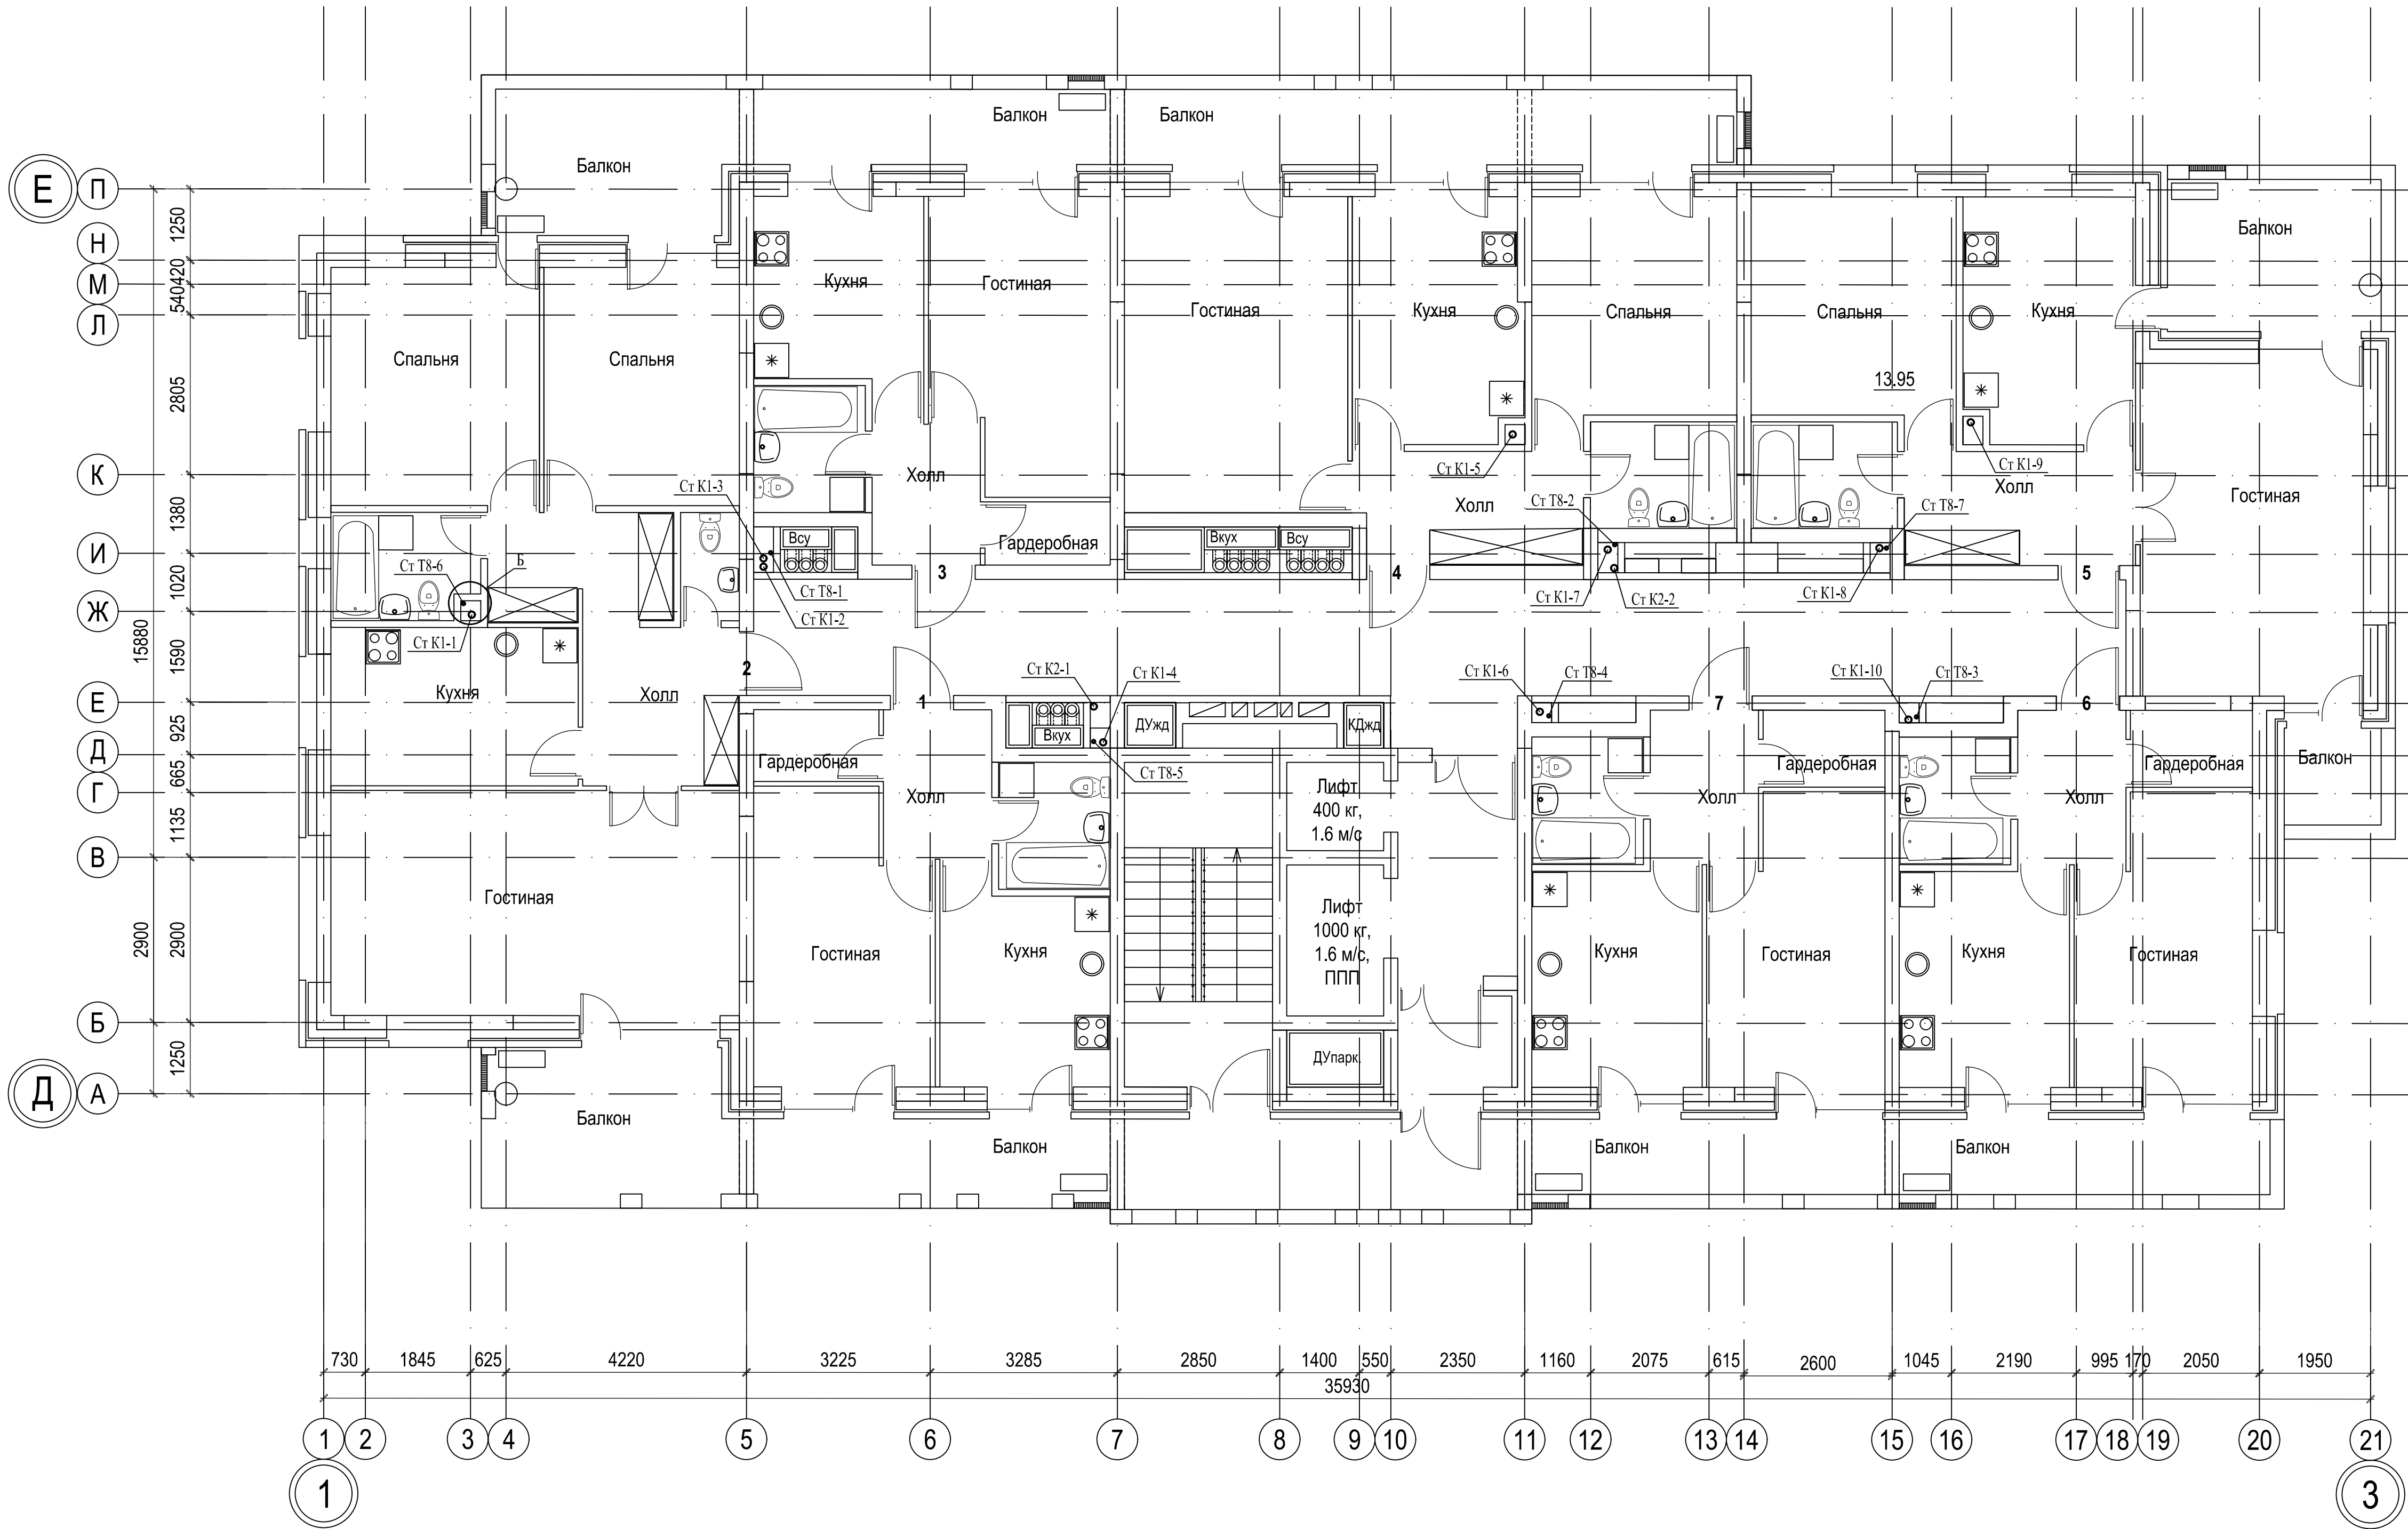

Б

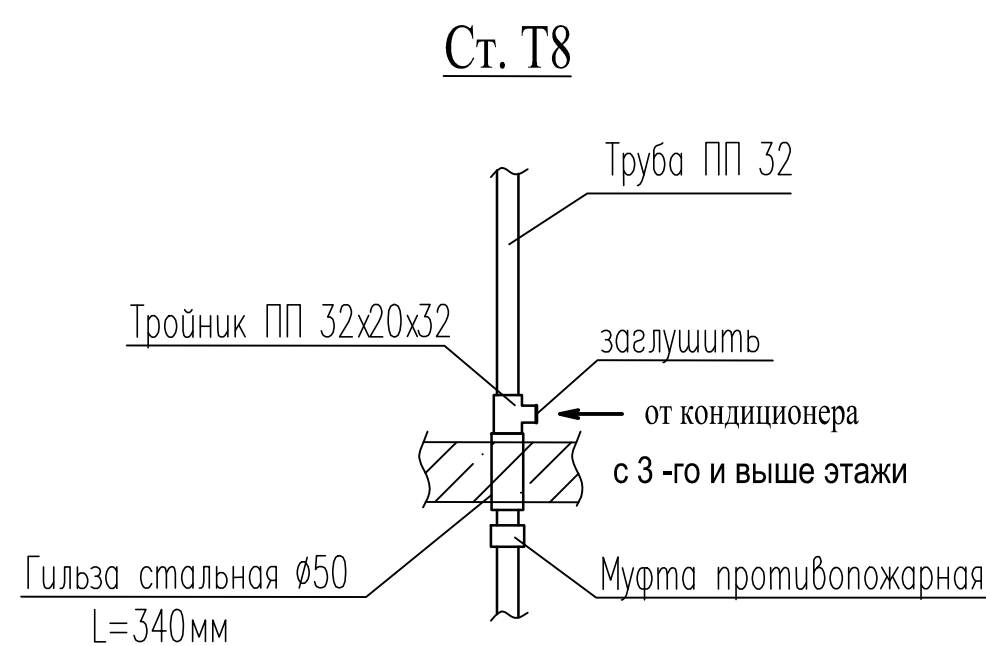


						018/2020-ИОС 3			
						Жилой комплекс с нежилыми помещениями по ул. Козина в г. Казани РТ			
Изм.	Кол.	Лист	Ндок.	Подпись	Дата	Внутренняя канализация	Стадия	Лист	Листов
ГИП		Панченко					П	6	
Проверил		Панченко				План типового этажа (с 3-го по 15 этажи) в осях 1-3/Д-Е с сетями канализации	ООО «Инкомстройпроект»		
Разраб.		Третьякова							
Н.контр.		Панченко							

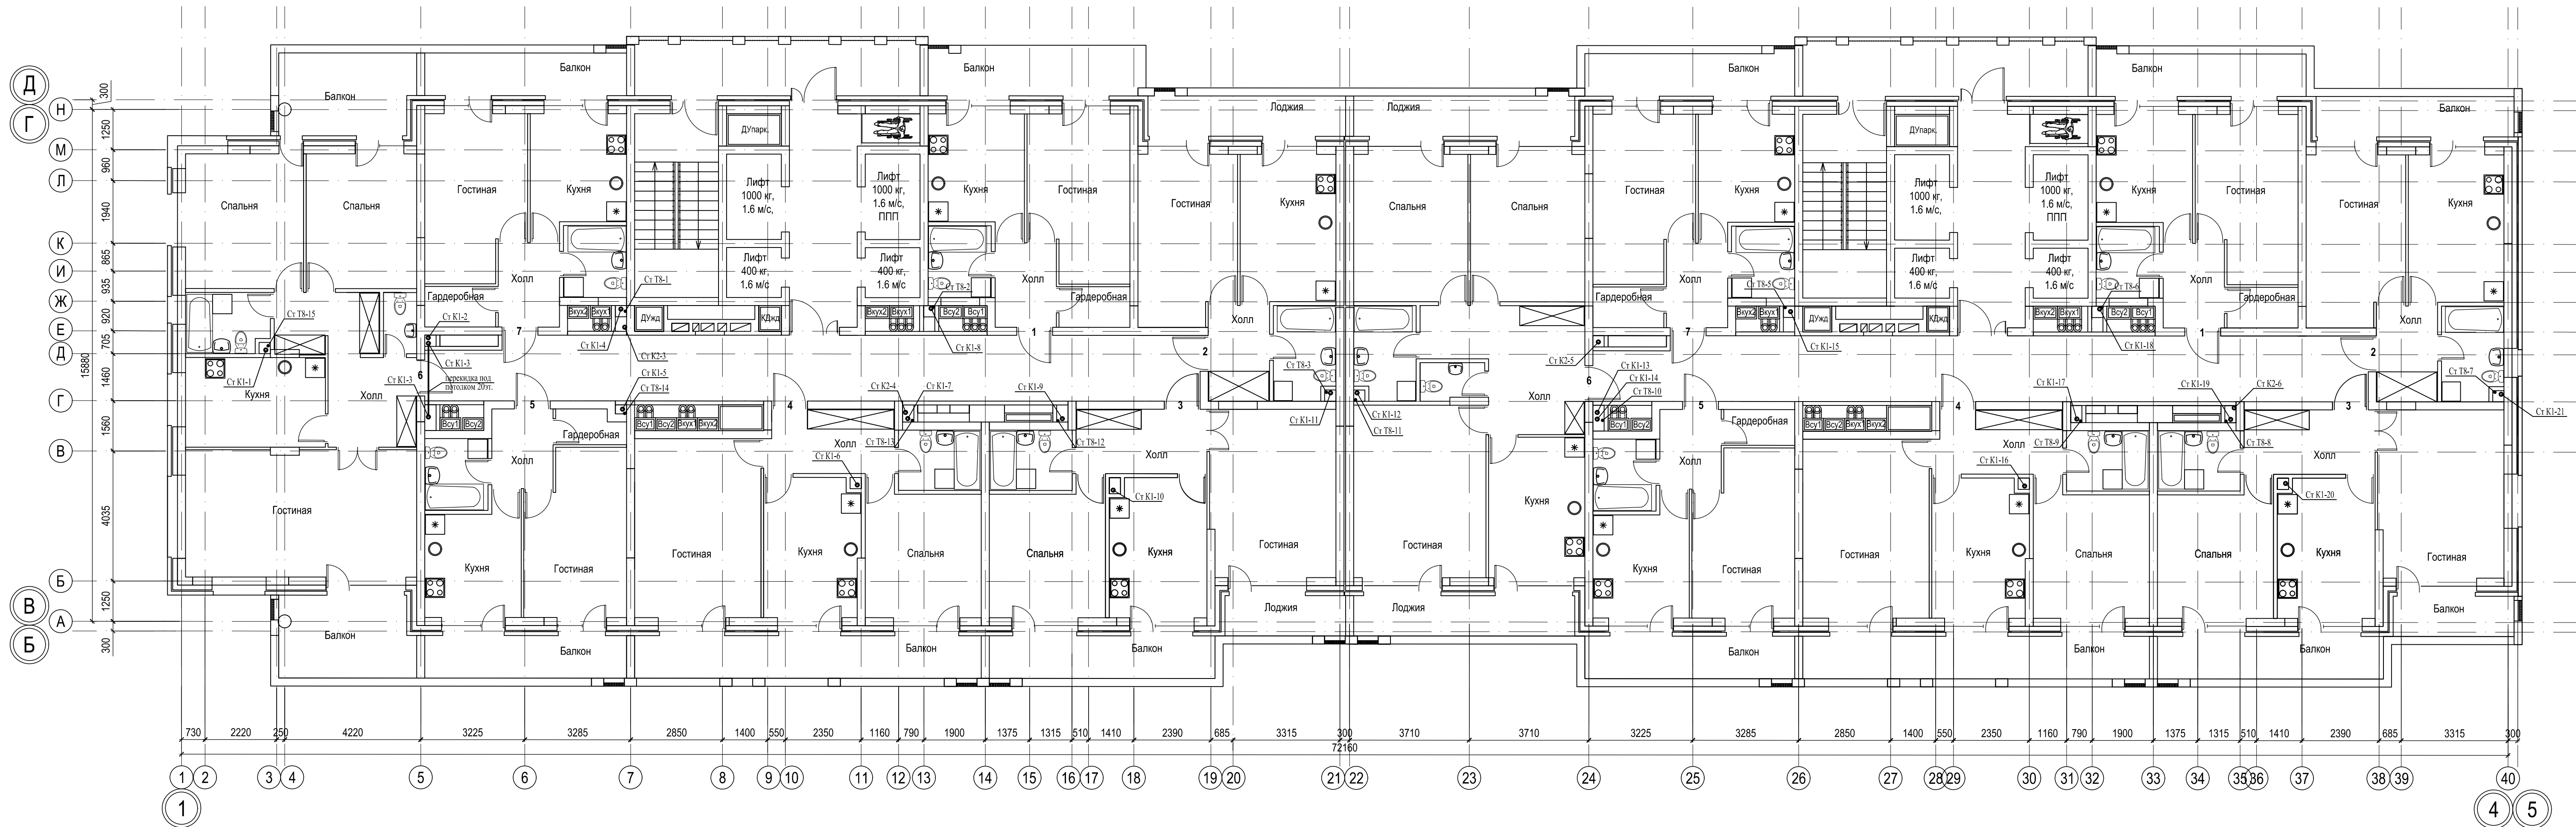


Согласовано:		Взам. инв. N	
Инв. N подл.		Подпись и дата	

						018/2020-ИОС 3				
						Жилой комплекс с нежилыми помещениями по ул. Козина в г. Казани РТ				
Изм.	Кол.	Лист	Ндок.	Подпись	Дата	Внутренняя канализация		Стадия	Лист	Листов
ГИП		Панченко						П	7	
Проверил		Панченко				План 20-го этажа в осях 1-4/В-Г с сетями канализации		ООО «Инкомстройпроект»		
Разраб.		Третьякова								
Н.контр.		Панченко								

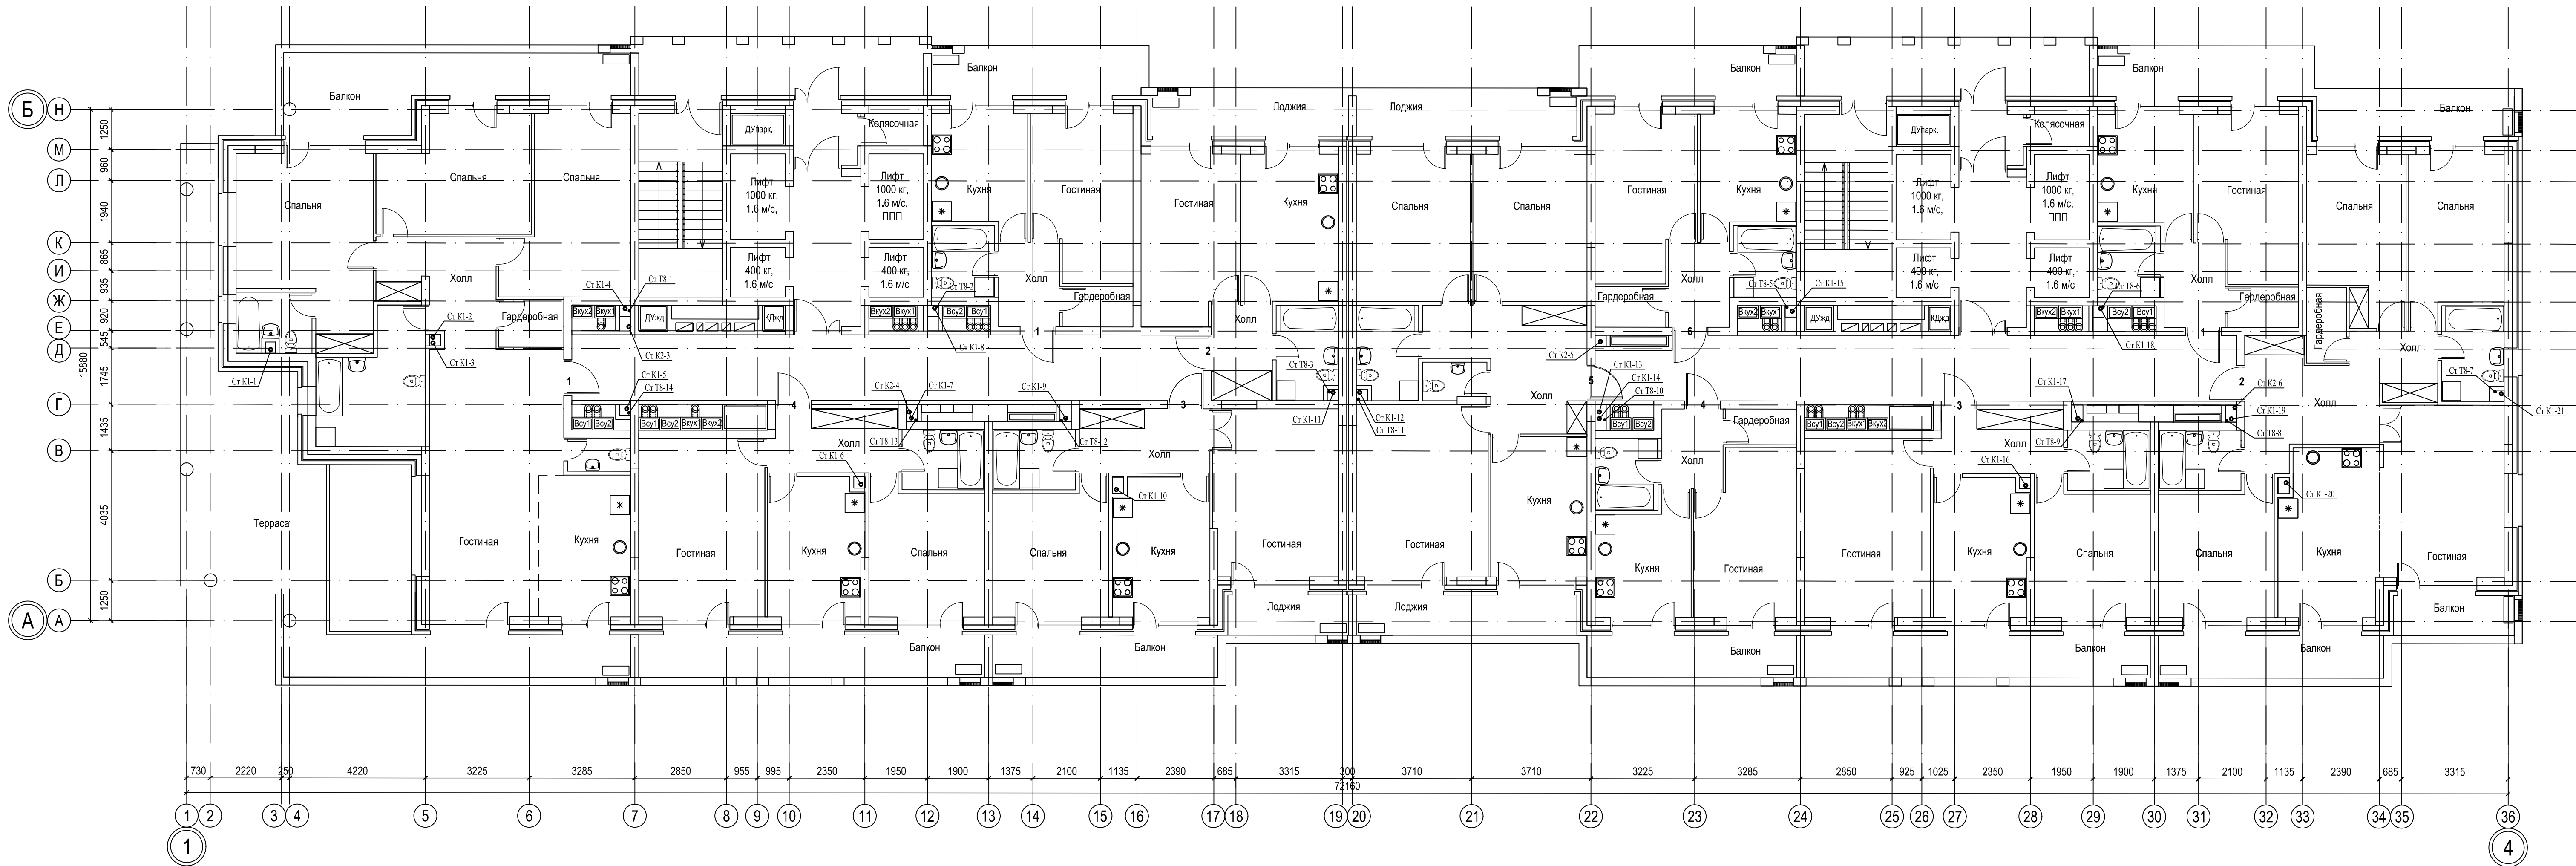

Согласовано:		Взам. инв. N	
Инв. N подл.		Подпись и дата	

						018/2020-ИОС 3				
						Жилой комплекс с нежилыми помещениями по ул. Козина в г. Казани РТ				
Изм.	Кол.	Лист	Ндок.	Подпись	Дата	Внутренняя канализация		Стадия	Лист	Листов
ГИП		Панченко						П	8	
Проверил		Панченко				План 21-го этажа в осях 1-4/А-Б с сетями канализации		ООО «Инкомстройпроект»		
Разраб.		Третьякова								
Н.контр.		Панченко								

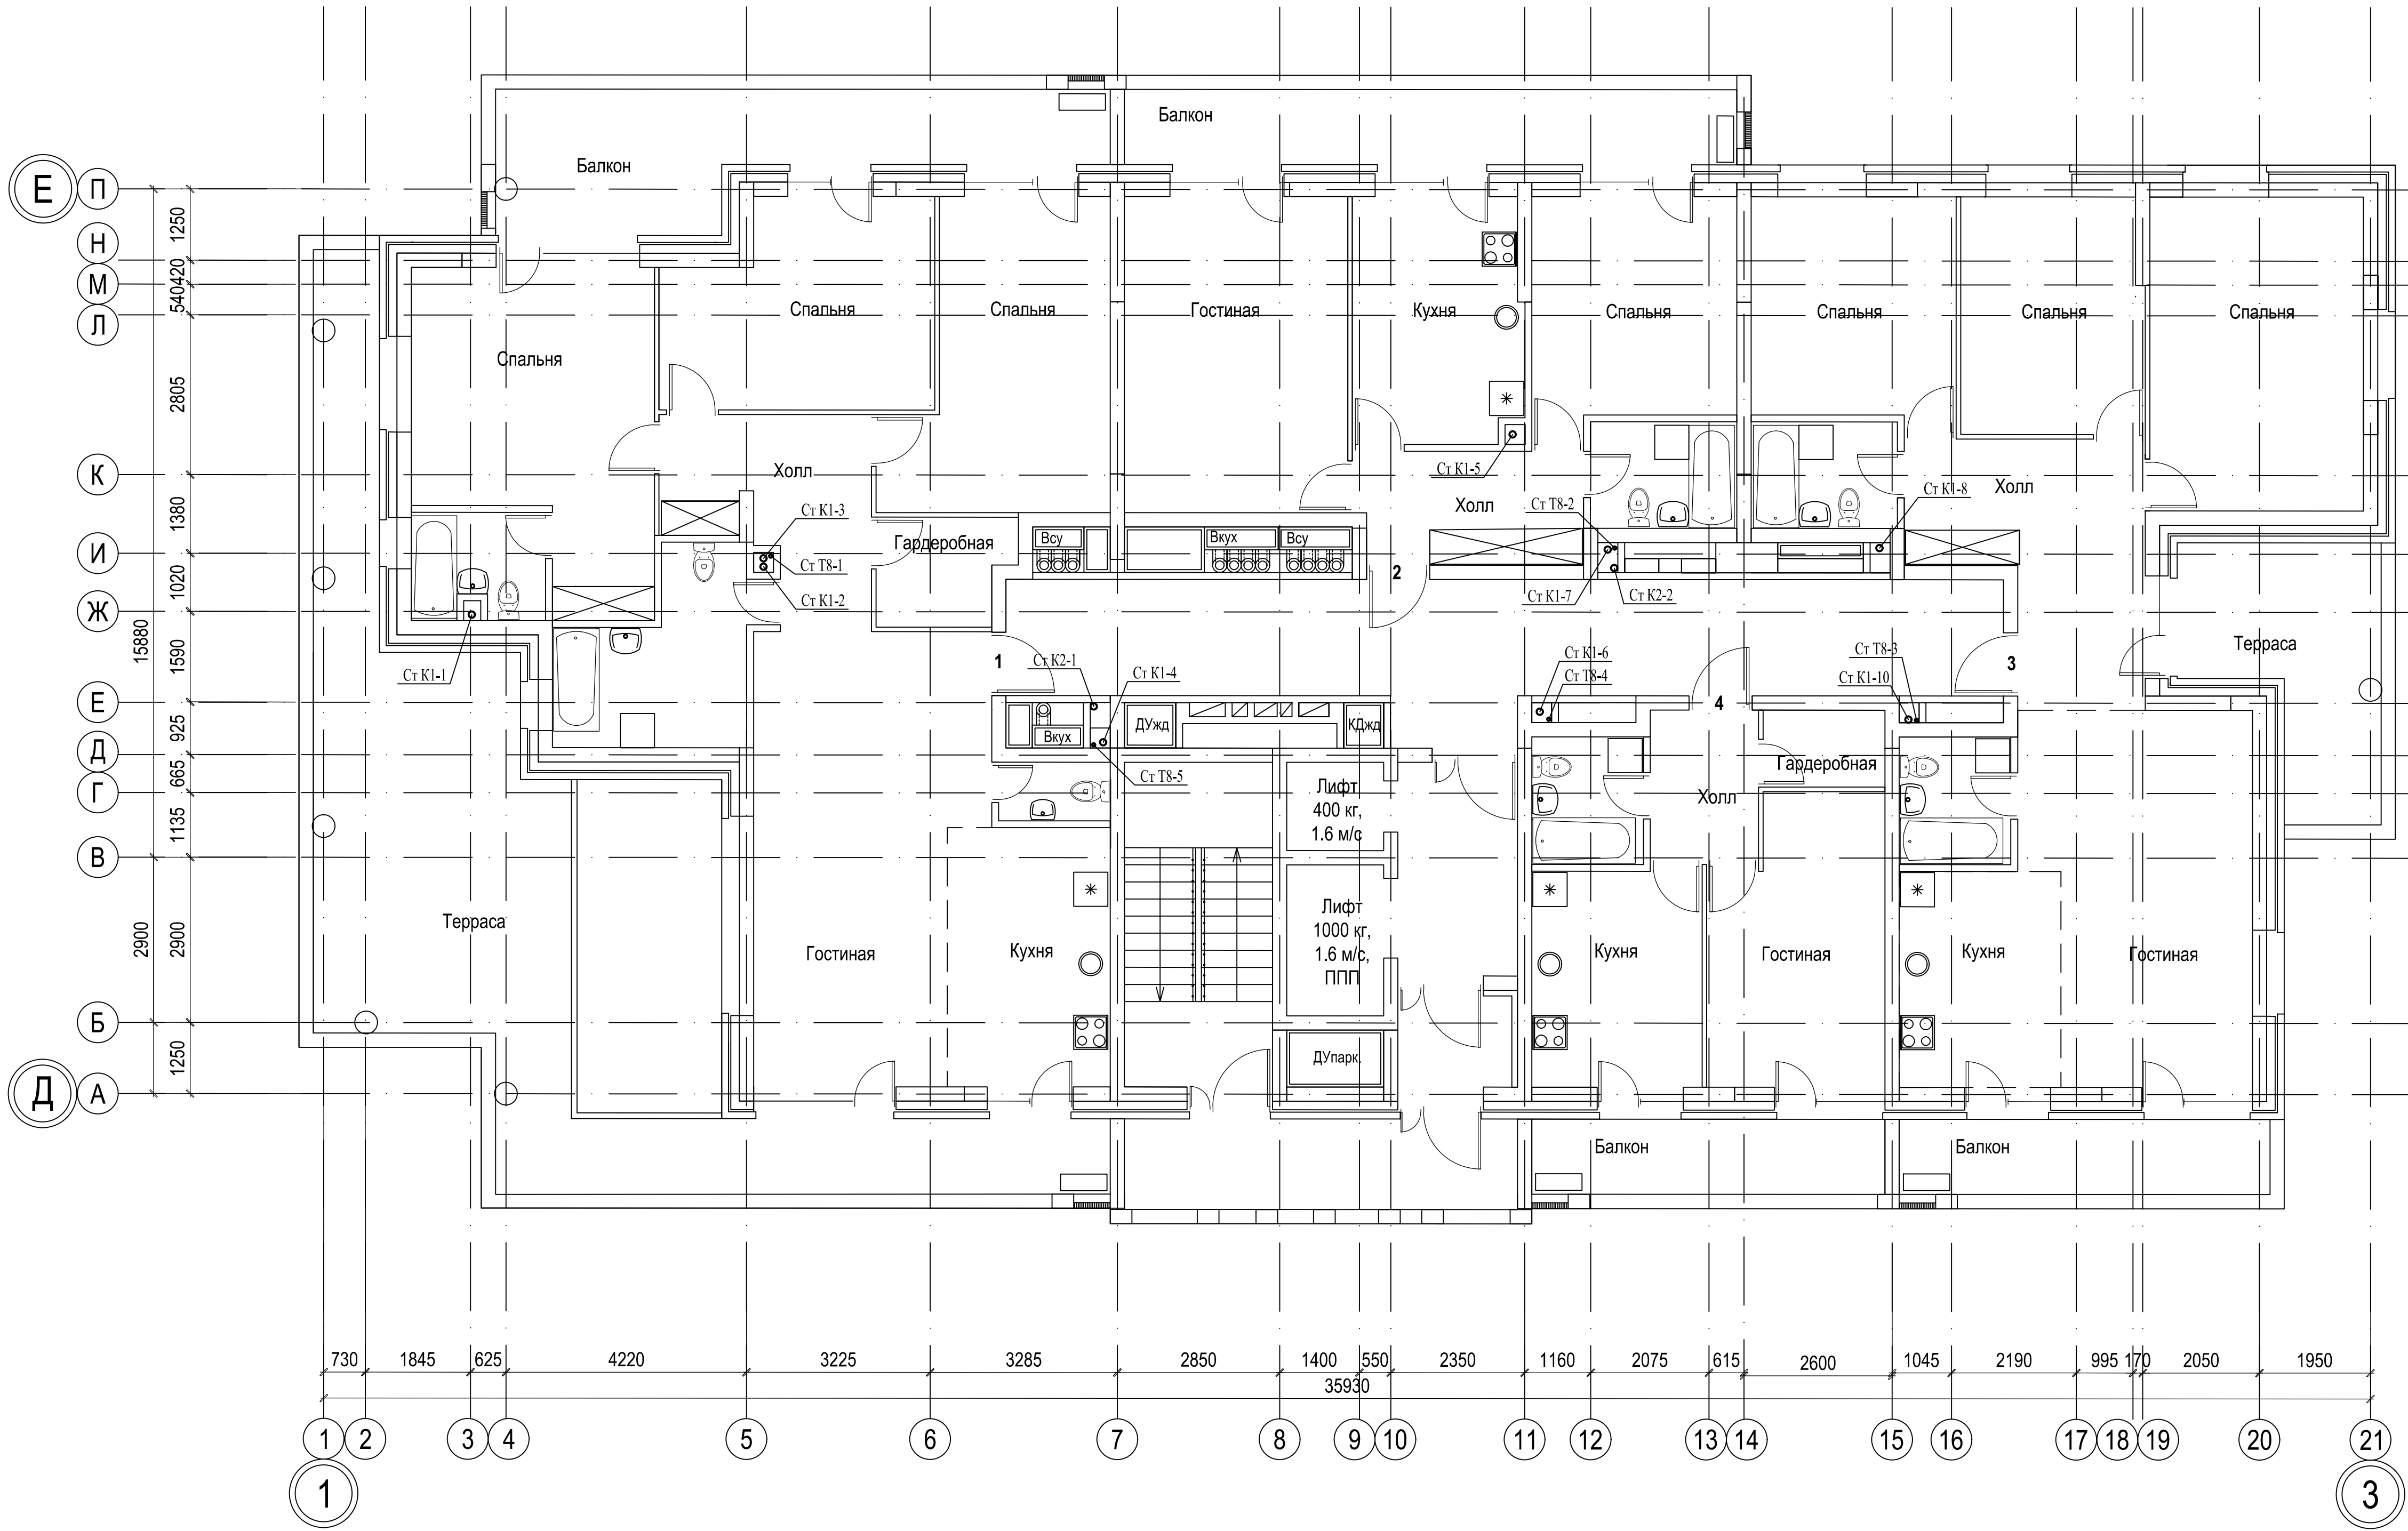

Согласовано:				
Инв. N подл.	Подпись и дата	Взам. инв. N		

						018/2020-ИОС 3			
						Жилой комплекс с нежилыми помещениями по ул. Козина в г. Казани РТ			
Изм.	Кол.	Лист	Ндок.	Подпись	Дата	Внутренняя канализация	Стадия	Лист	Листов
		ГИП	Панченко				П	9	
Проверил		Панченко				План 16-го этажа в осях 1-3/Д-Е с сетями канализации	ООО «Инкомстройпроект»		
Разраб.		Третьякова							
Н.контр.		Панченко							