


Общество с ограниченной ответственностью
«Инкомстройпроект»

Жилой комплекс по ул. А. Козина
в г. Казани РТ

Проектная документация
Внутренние сети электроснабжения


018/2020-ИОС.1

г. Казань 2020

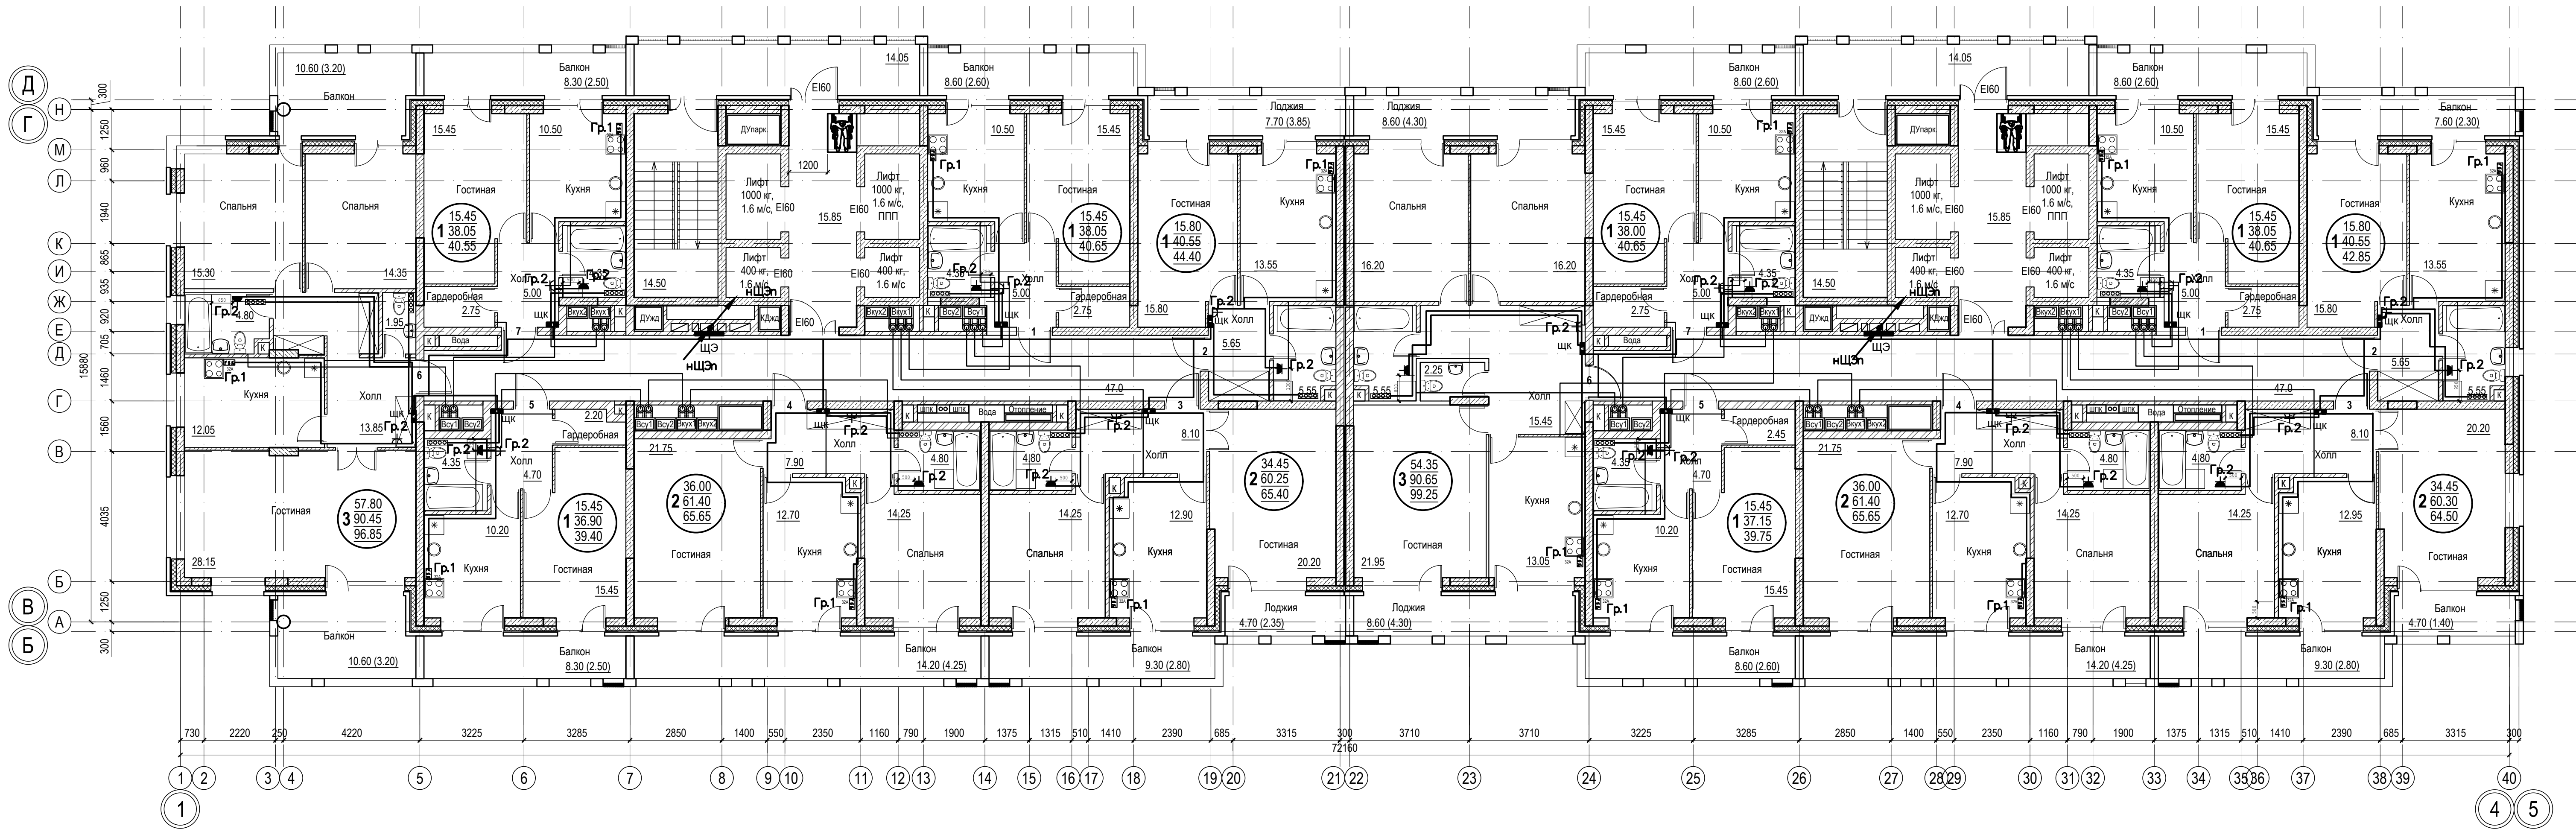

Расположение розеток внутри квартир на планах указано схематично.


018/2020-ИОС1					
Жилой комплекс с нежилыми помещениями по ул. Козина в г. Казани РТ					
Изм.	Кол.	Лист	Наок.	Подпись	Дата
ГИП		Панченко			
Внутренние сети электроснабжения				Стадия	Лист
				П	11
Проверил Разраб. Н.контр.				ООО «Инкомстройпроект»	
				2020	

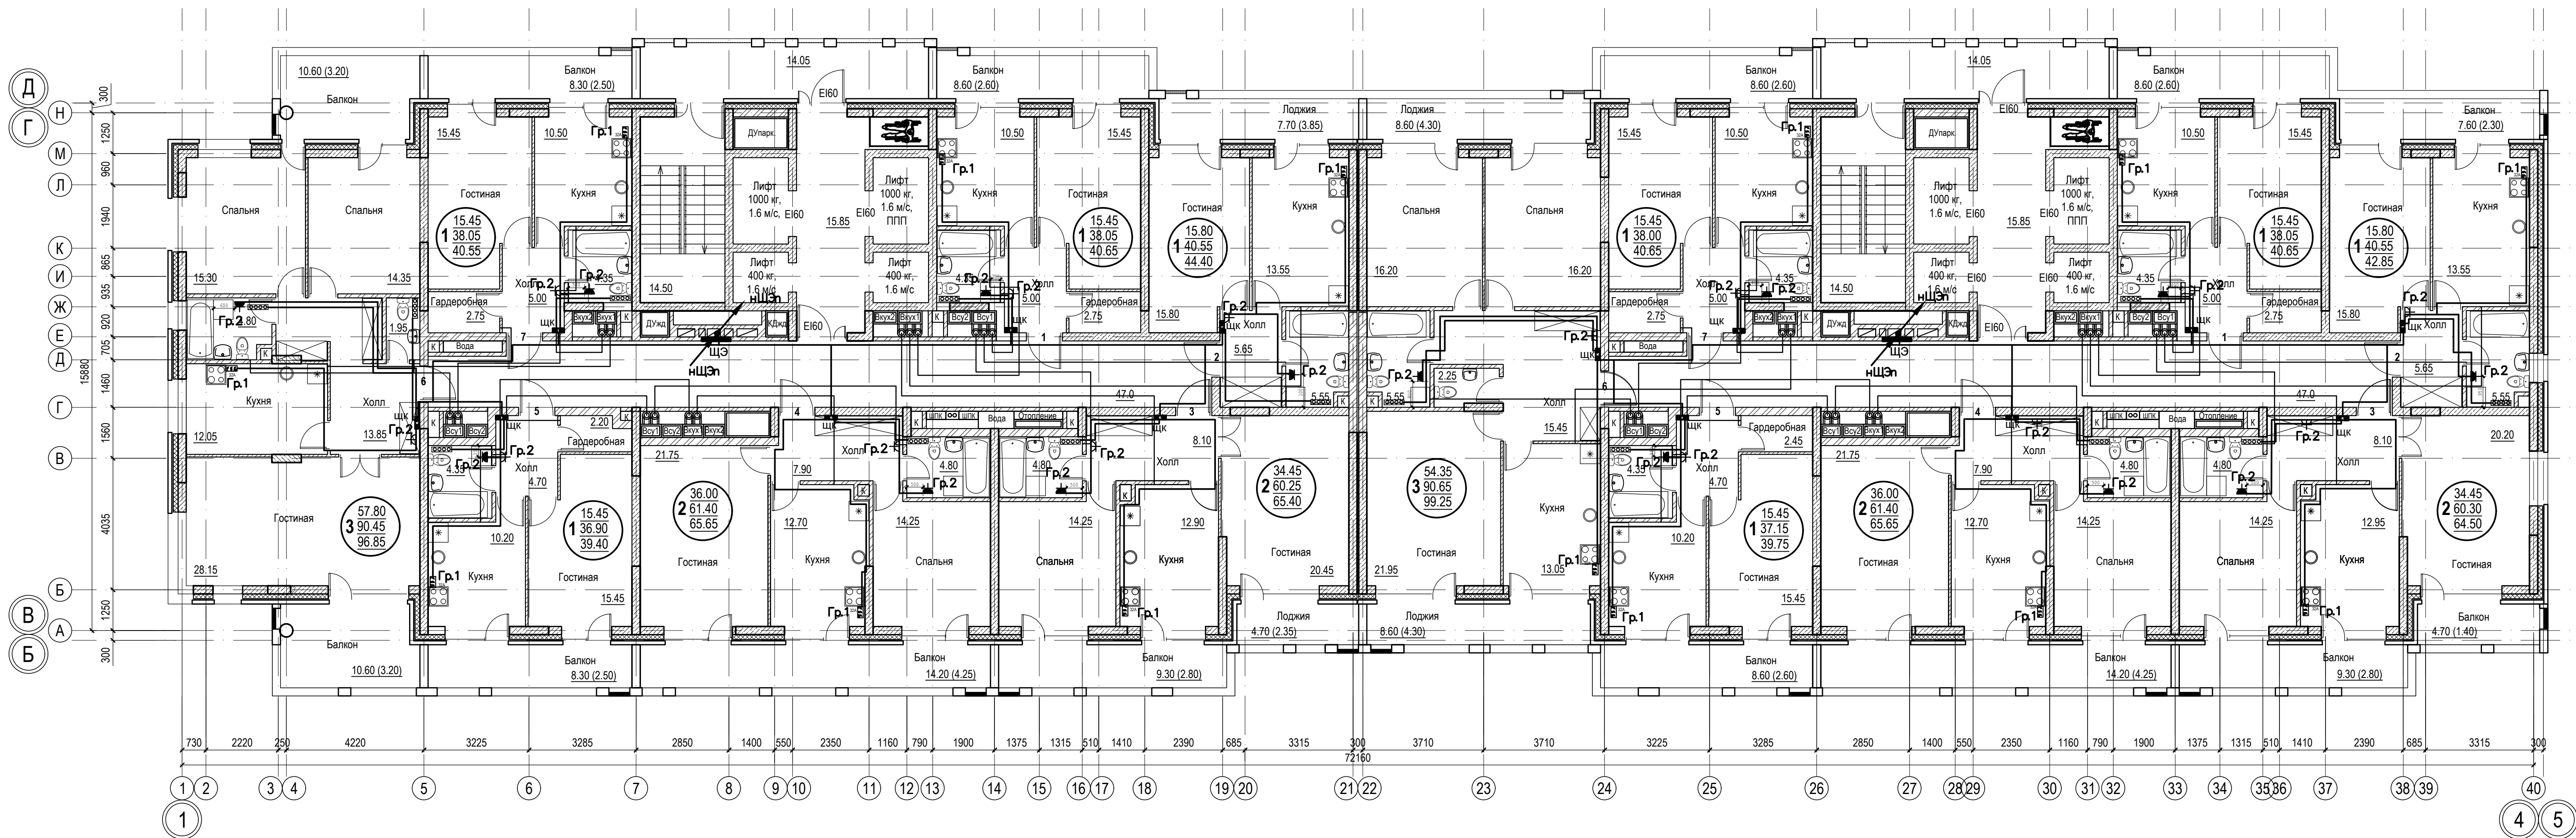

Расположение розеток внутри квартир на планах указано схематично.

						018/2020-ИОС1			
						Жилой комплекс с нежилыми помещениями по ул. Козина в г. Казани РТ			
Изм.	Кол.	Лист	Ндок.	Подпись	Дата	Внутренние сети электроснабжения	Стадия	Лист	Листов
ГИП		Панченко					П	12	
Проверил							ООО «Инкомстройпроект»		
Разраб.									
Н.контр.					2020	План 4-го этажа в осях 1-4/В-Г Групповые розеточные сети			


Сотпоставлено:					
Вам. инв. N					
Подпись и дата					
Имя. И. подп.					

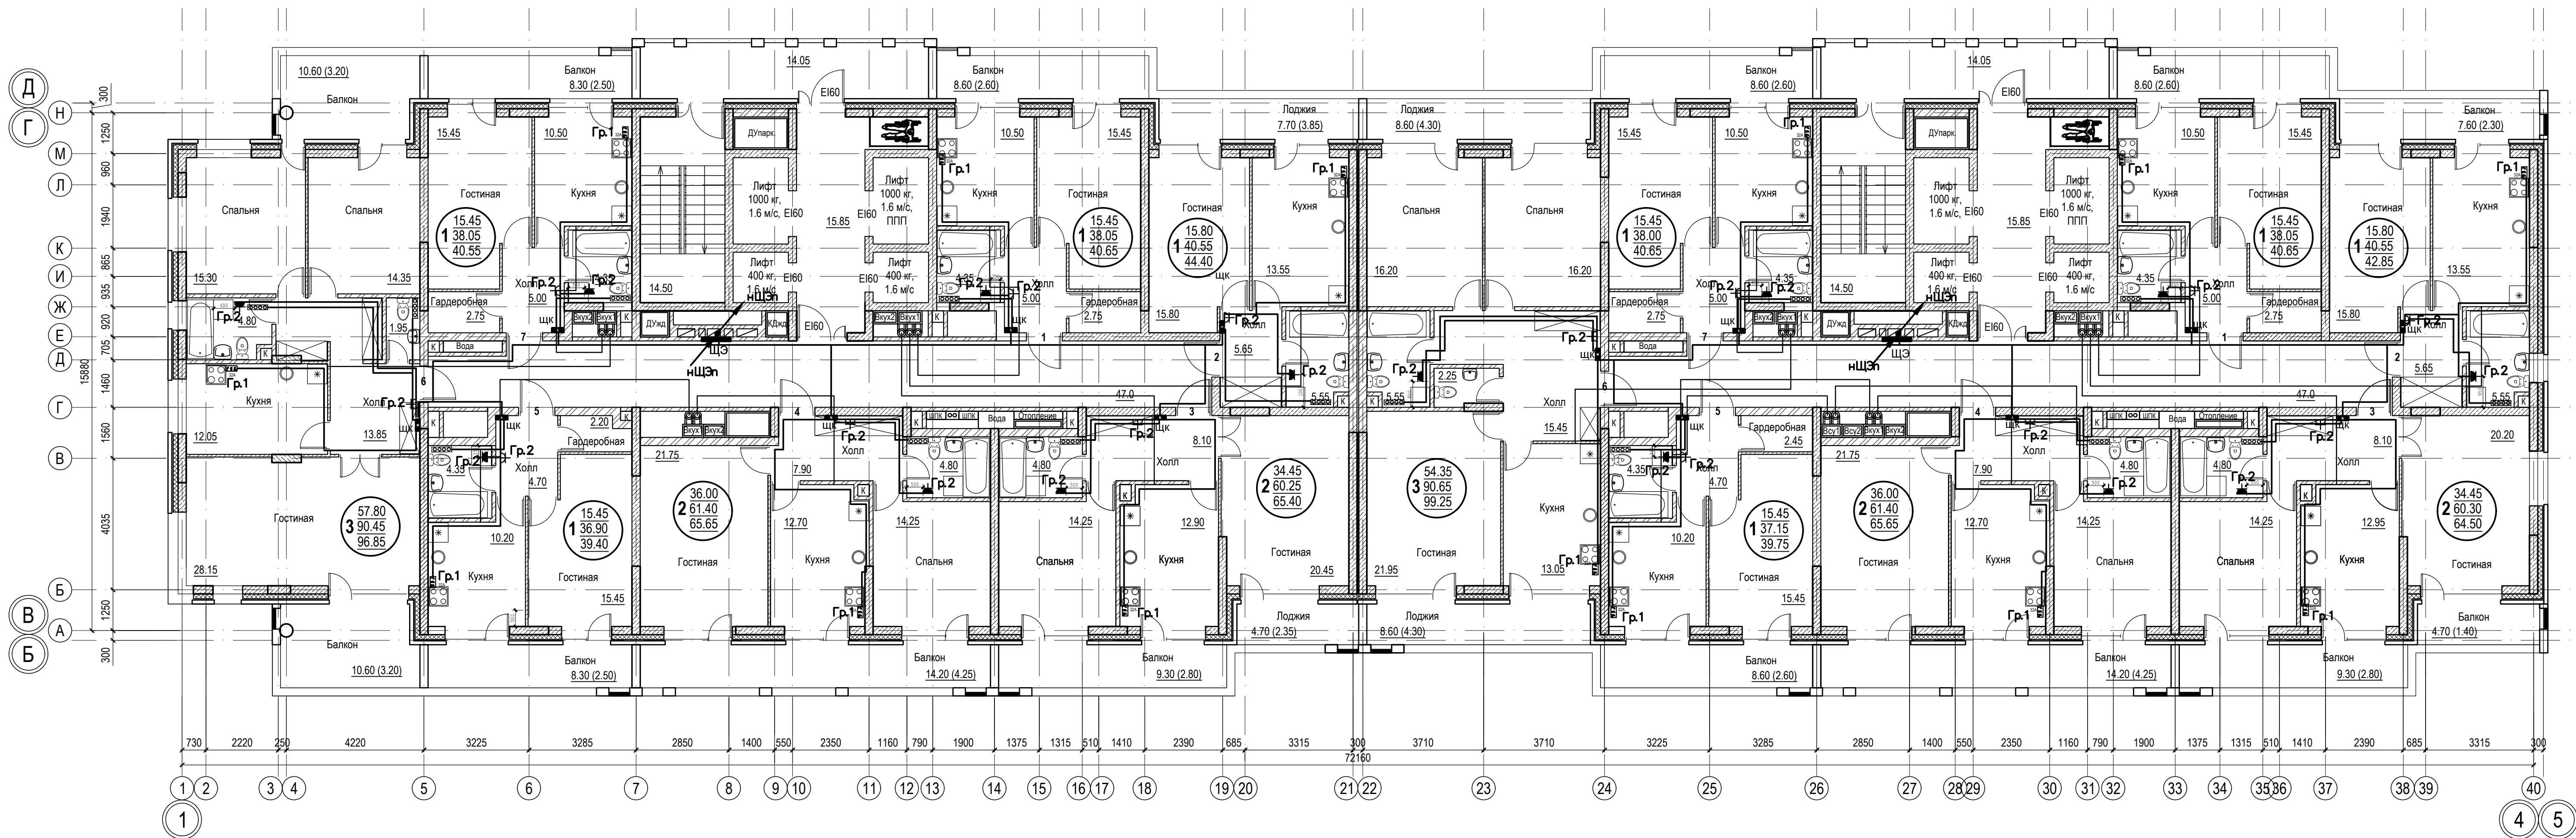


Расположение розеток внутри квартир на планах указано схематично.


Сотпоставлено:					
Изм. №	Подпись и дата	Взам. инв. №			
Изм. №	Подпись и дата	Взам. инв. №			

018/2020-ИЭС1					
Жилой комплекс с нежилыми помещениями по ул. Козина в г. Казани РТ					
Изм.	Кол.	Лист	Наок.	Подпись	Дата
ГИП		Панченко			
Проверил				Дата	
Разраб.				2020	
Н.контр.					
Внутренние сети электроснабжения				Стация	Лист
				П	13
Планы 5-го, 7-го, 8-го, 10-го, 11-го, 13-го, 14-го, 17-го, 18-го, 19-го этажей в осях 1-4/В-Г				ООО «Инкомстройпроект»	
Групповые розеточные сети					

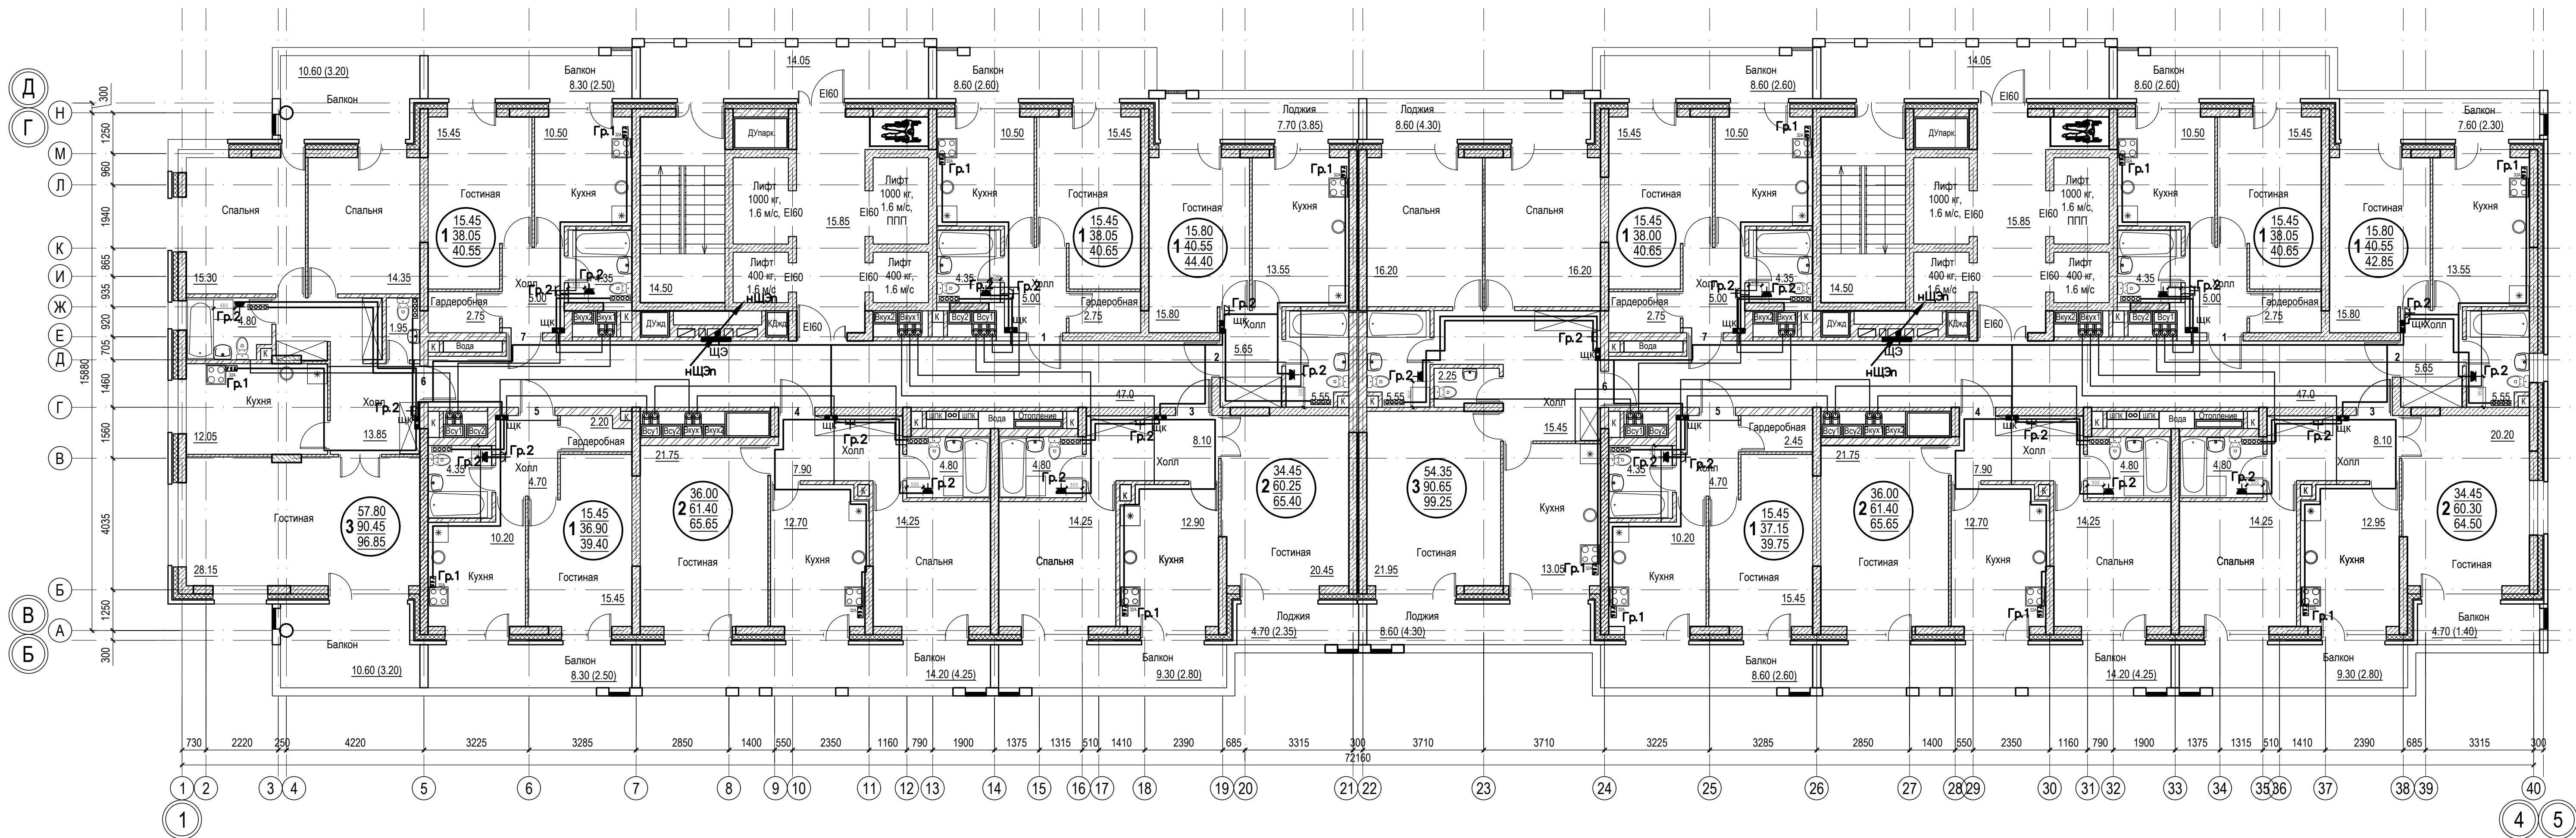


 Расположение розеток внутри квартир на планах указано схематично.

						018/2020-ИОС1			
						Жилой комплекс с нежилыми помещениями по ул. Козина в г. Казани РТ			
Изм.	Кол.	Лист	Ндоп.	Подпись	Дата	Внутренние сети электроснабжения	Стадия	Лист	Листов
ГИП		Панченко					П	14	
Проверил						Планы 6-го, 9-го, 12-го, 15-го, 16-го, 20-го этажей в осях 1-4/В-Г Групповые розеточные сети	ООО «Инкомстройпроект»		
Разраб.									
Н.контр.				2020					

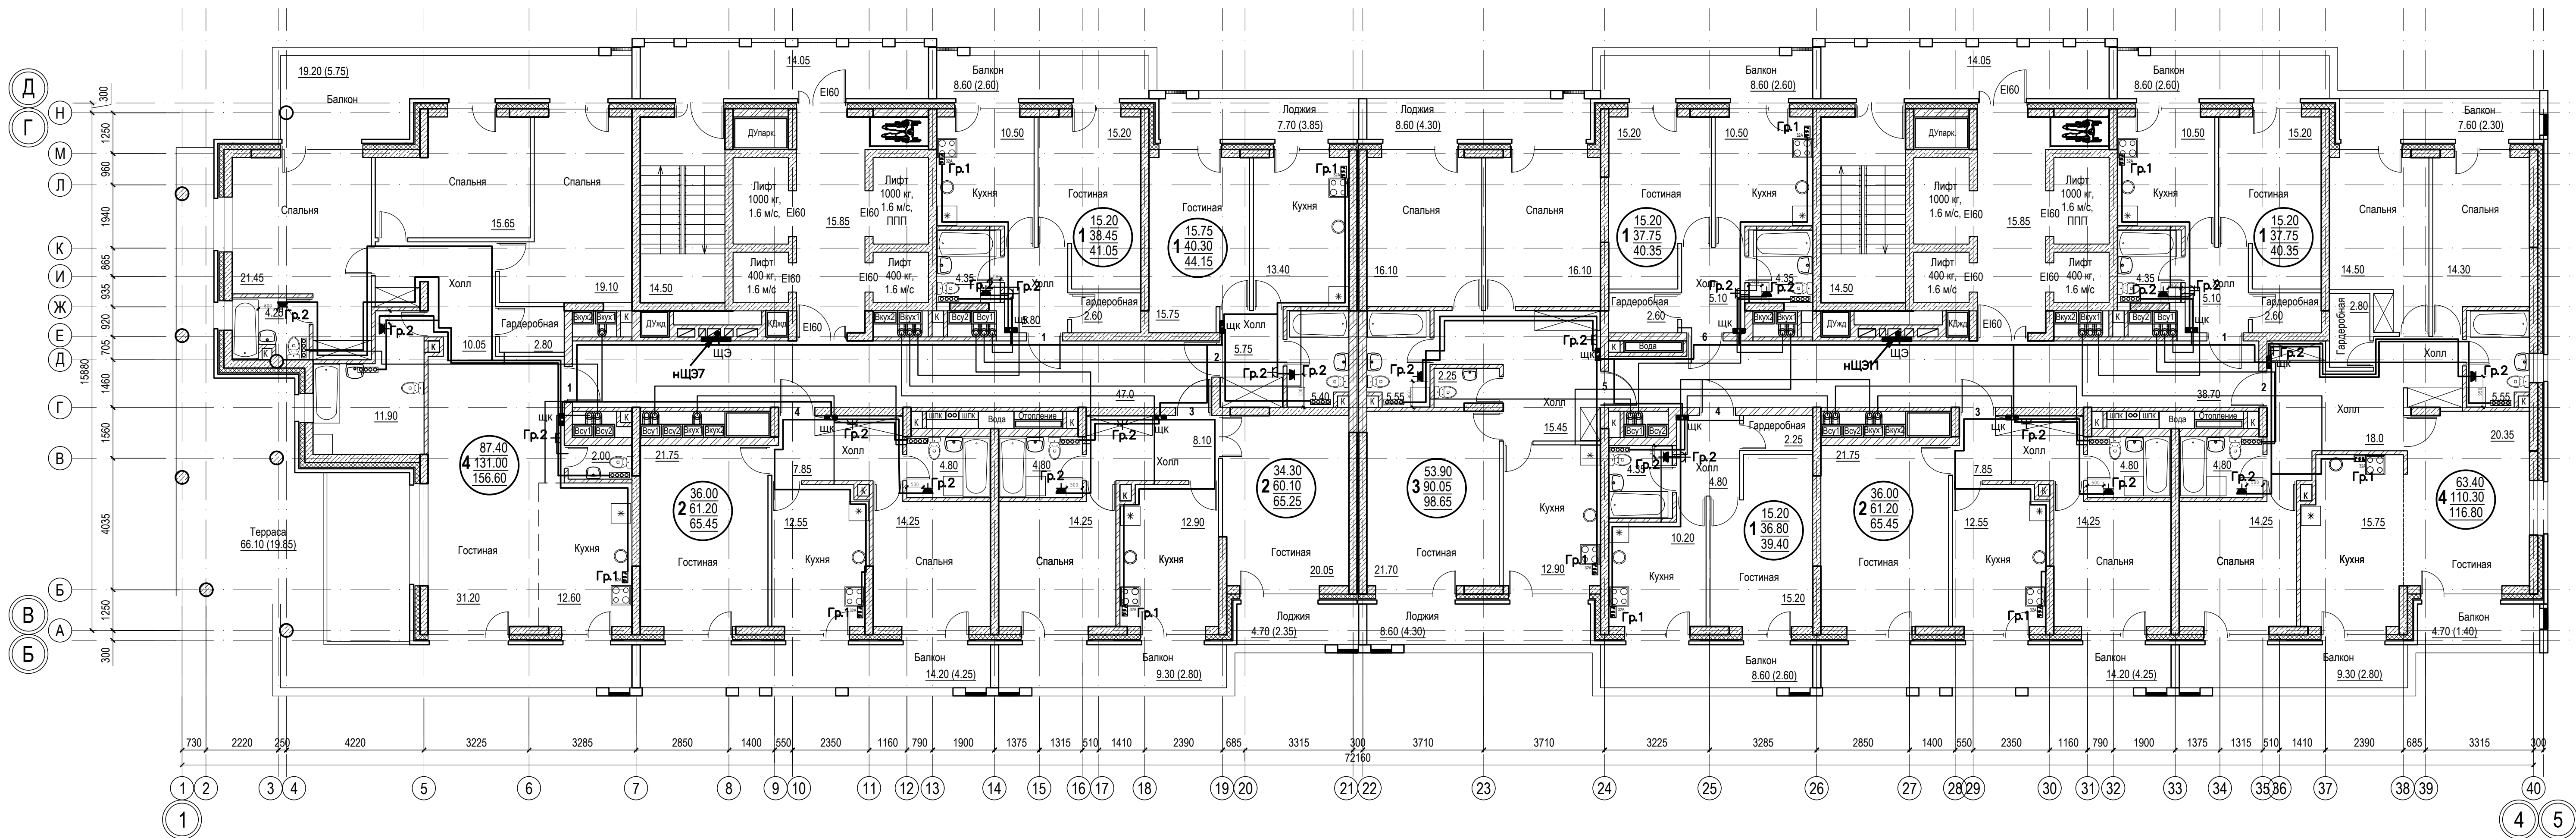


 Расположение розеток внутри квартир на планах указано схематично.


						018/2020-ИЭС1			
						Жилой комплекс с нежилыми помещениями по ул. Козина в г. Казани РТ			
Изм.	Кол.	Лист	Ндоп.	Подпись	Дата	Внутренние сети электроснабжения	Стадия	Лист	Листов
ГИП		Панченко					П	15	
Проверил						План 21-го этажа в осях 1-4/В-Г Групповые розеточные сети	ООО «Инкомстройпроект»		
Разраб.									
Н.контр.					2020				

Сотласовано:					
Вам. инв. N					
Подпись и дата					
Имя. И. подп.					


Согласовано:		Взам. инв. N	
Подпись и дата			
Инв. N подл.			

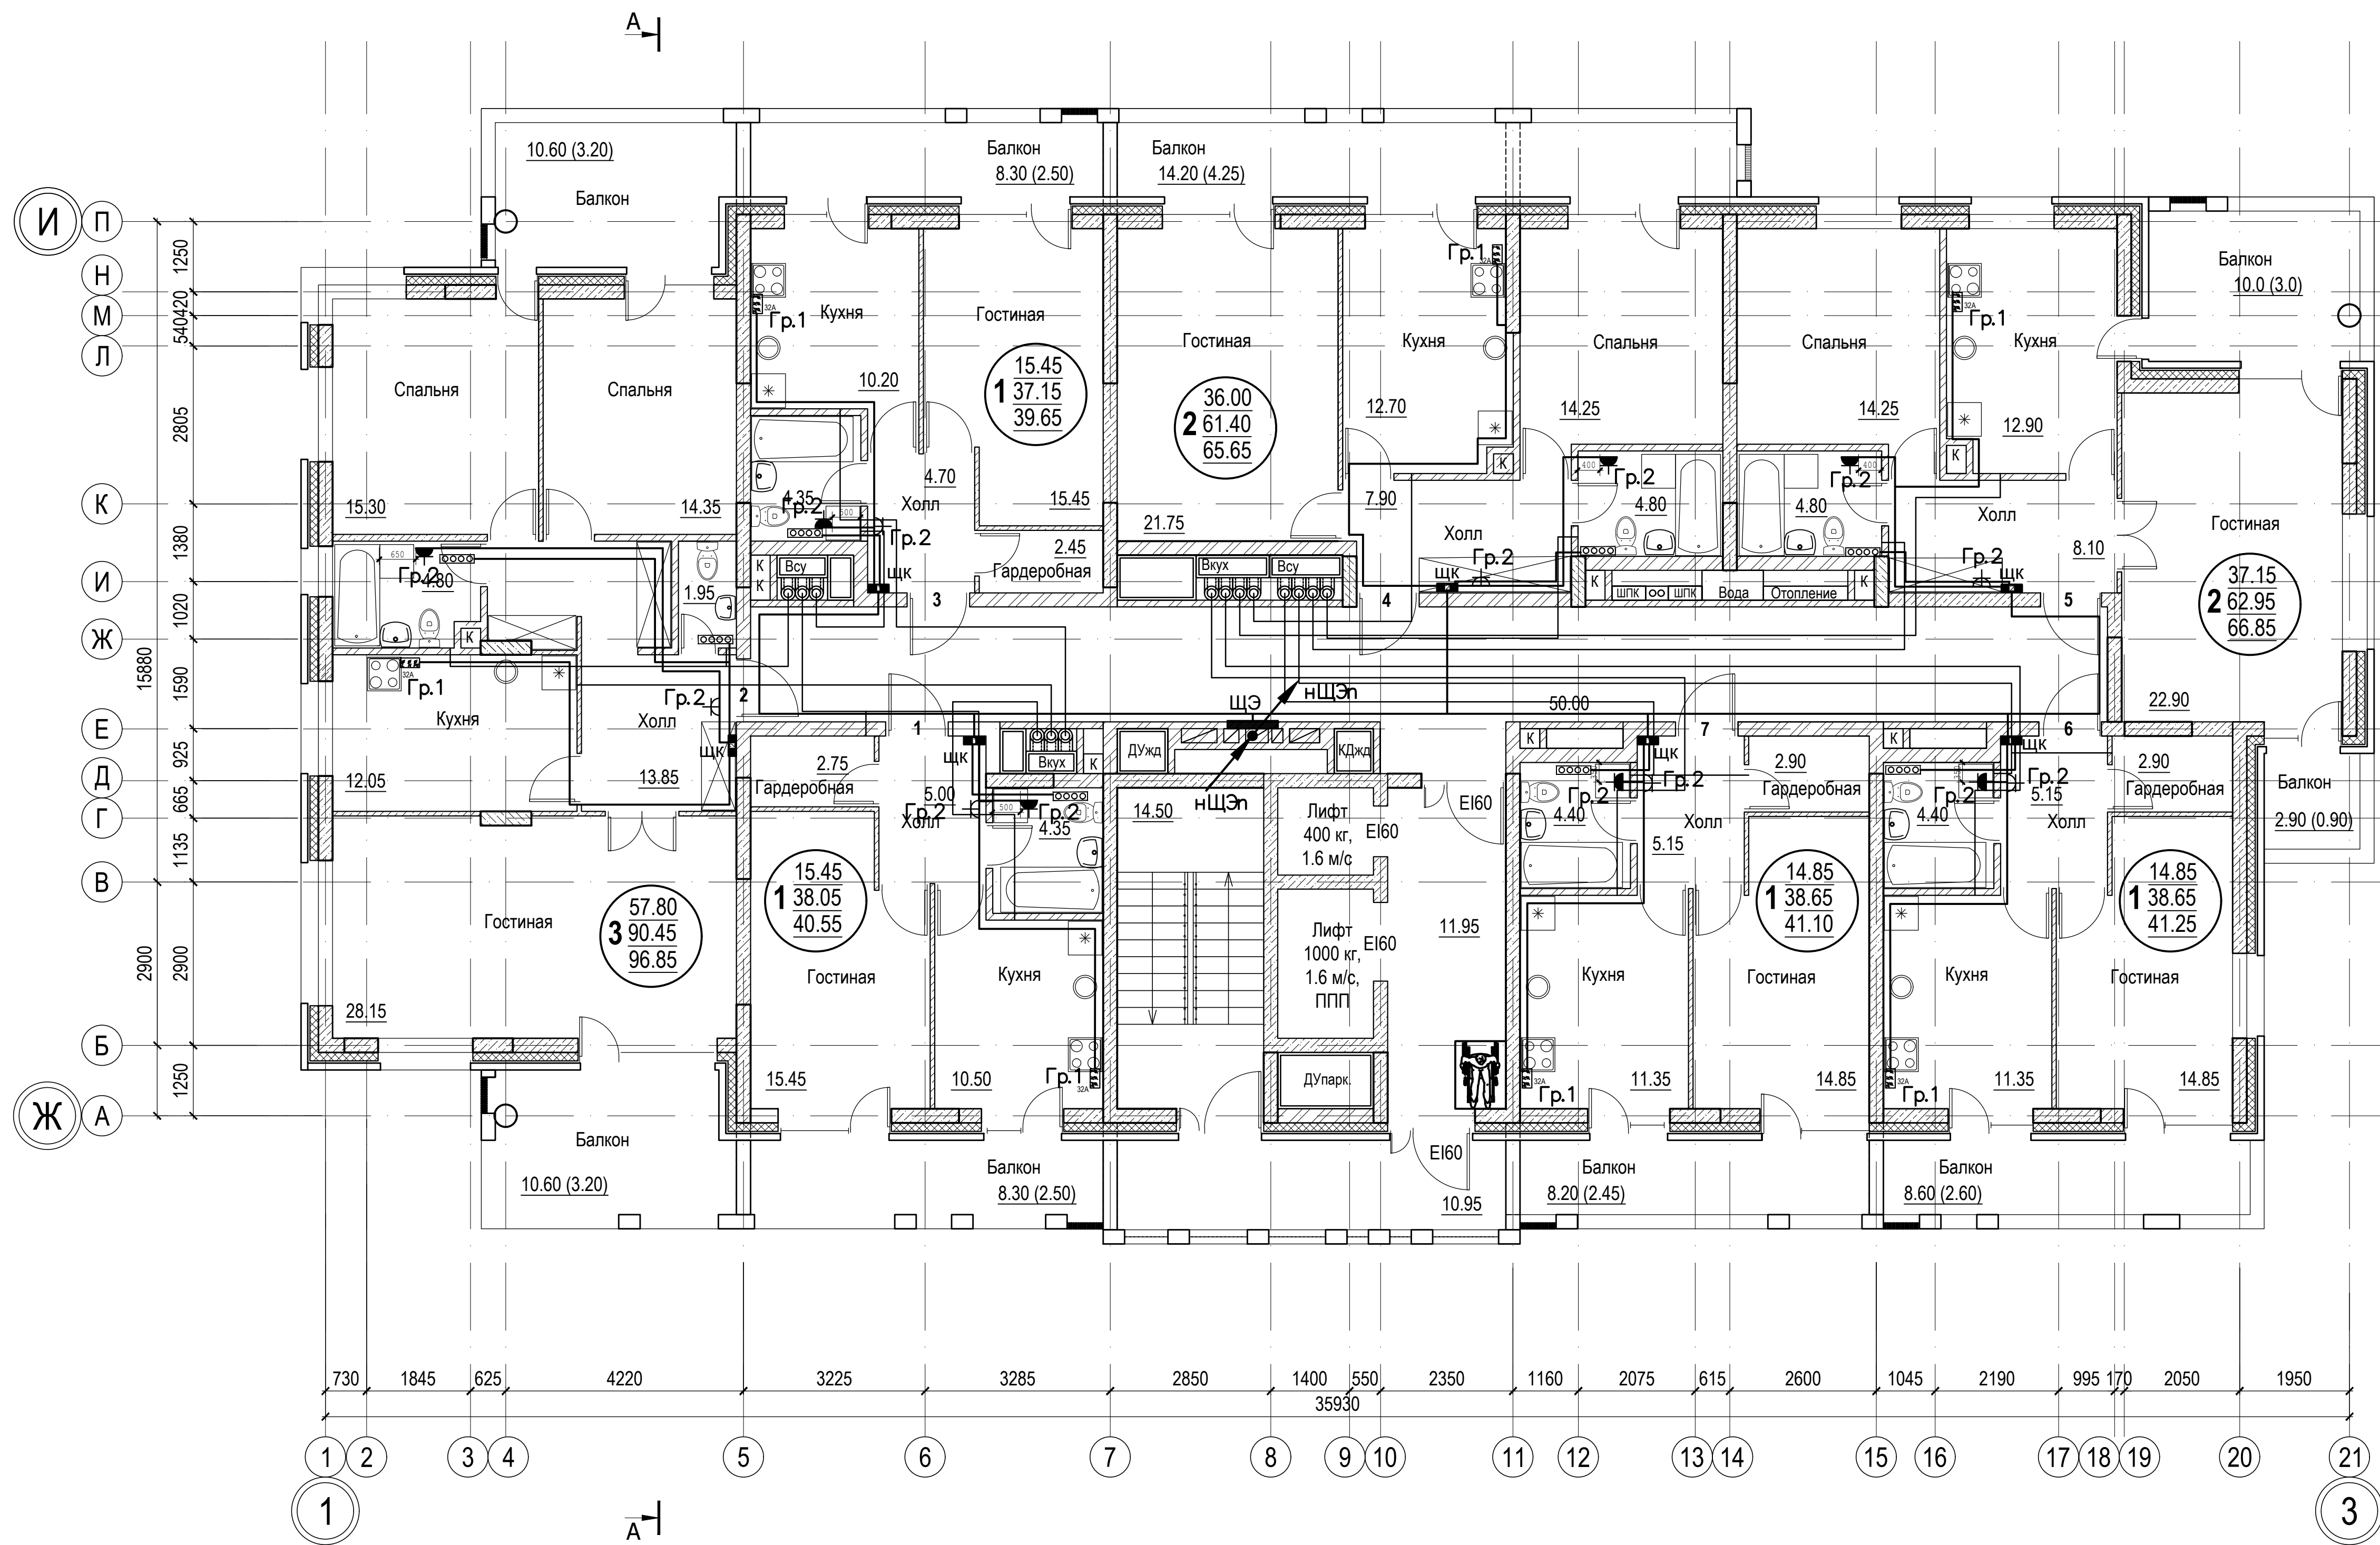

 
Расположение розеток внутри квартир на планах указано схематично.

						018/2020-ИОС1				
						Жилой комплекс с нежилыми помещениями по ул. Козина в г. Казани РТ				
Изм.	Кол.	Лист	Ндок.	Подпись	Дата					
ГИП		Панченко				Внутренние сети электроснабжения		Стадия	Лист	Листов
								П	16	
Проверил						План 3-го этажа в осях 1-3/Ж-И Групповые розеточные сети		ООО «Инкомстройпроект»		
Разраб.										
Н.контр.					2020					

Согласовано:		Взам. инв. N	
Подпись и дата		Инв. N подл.	

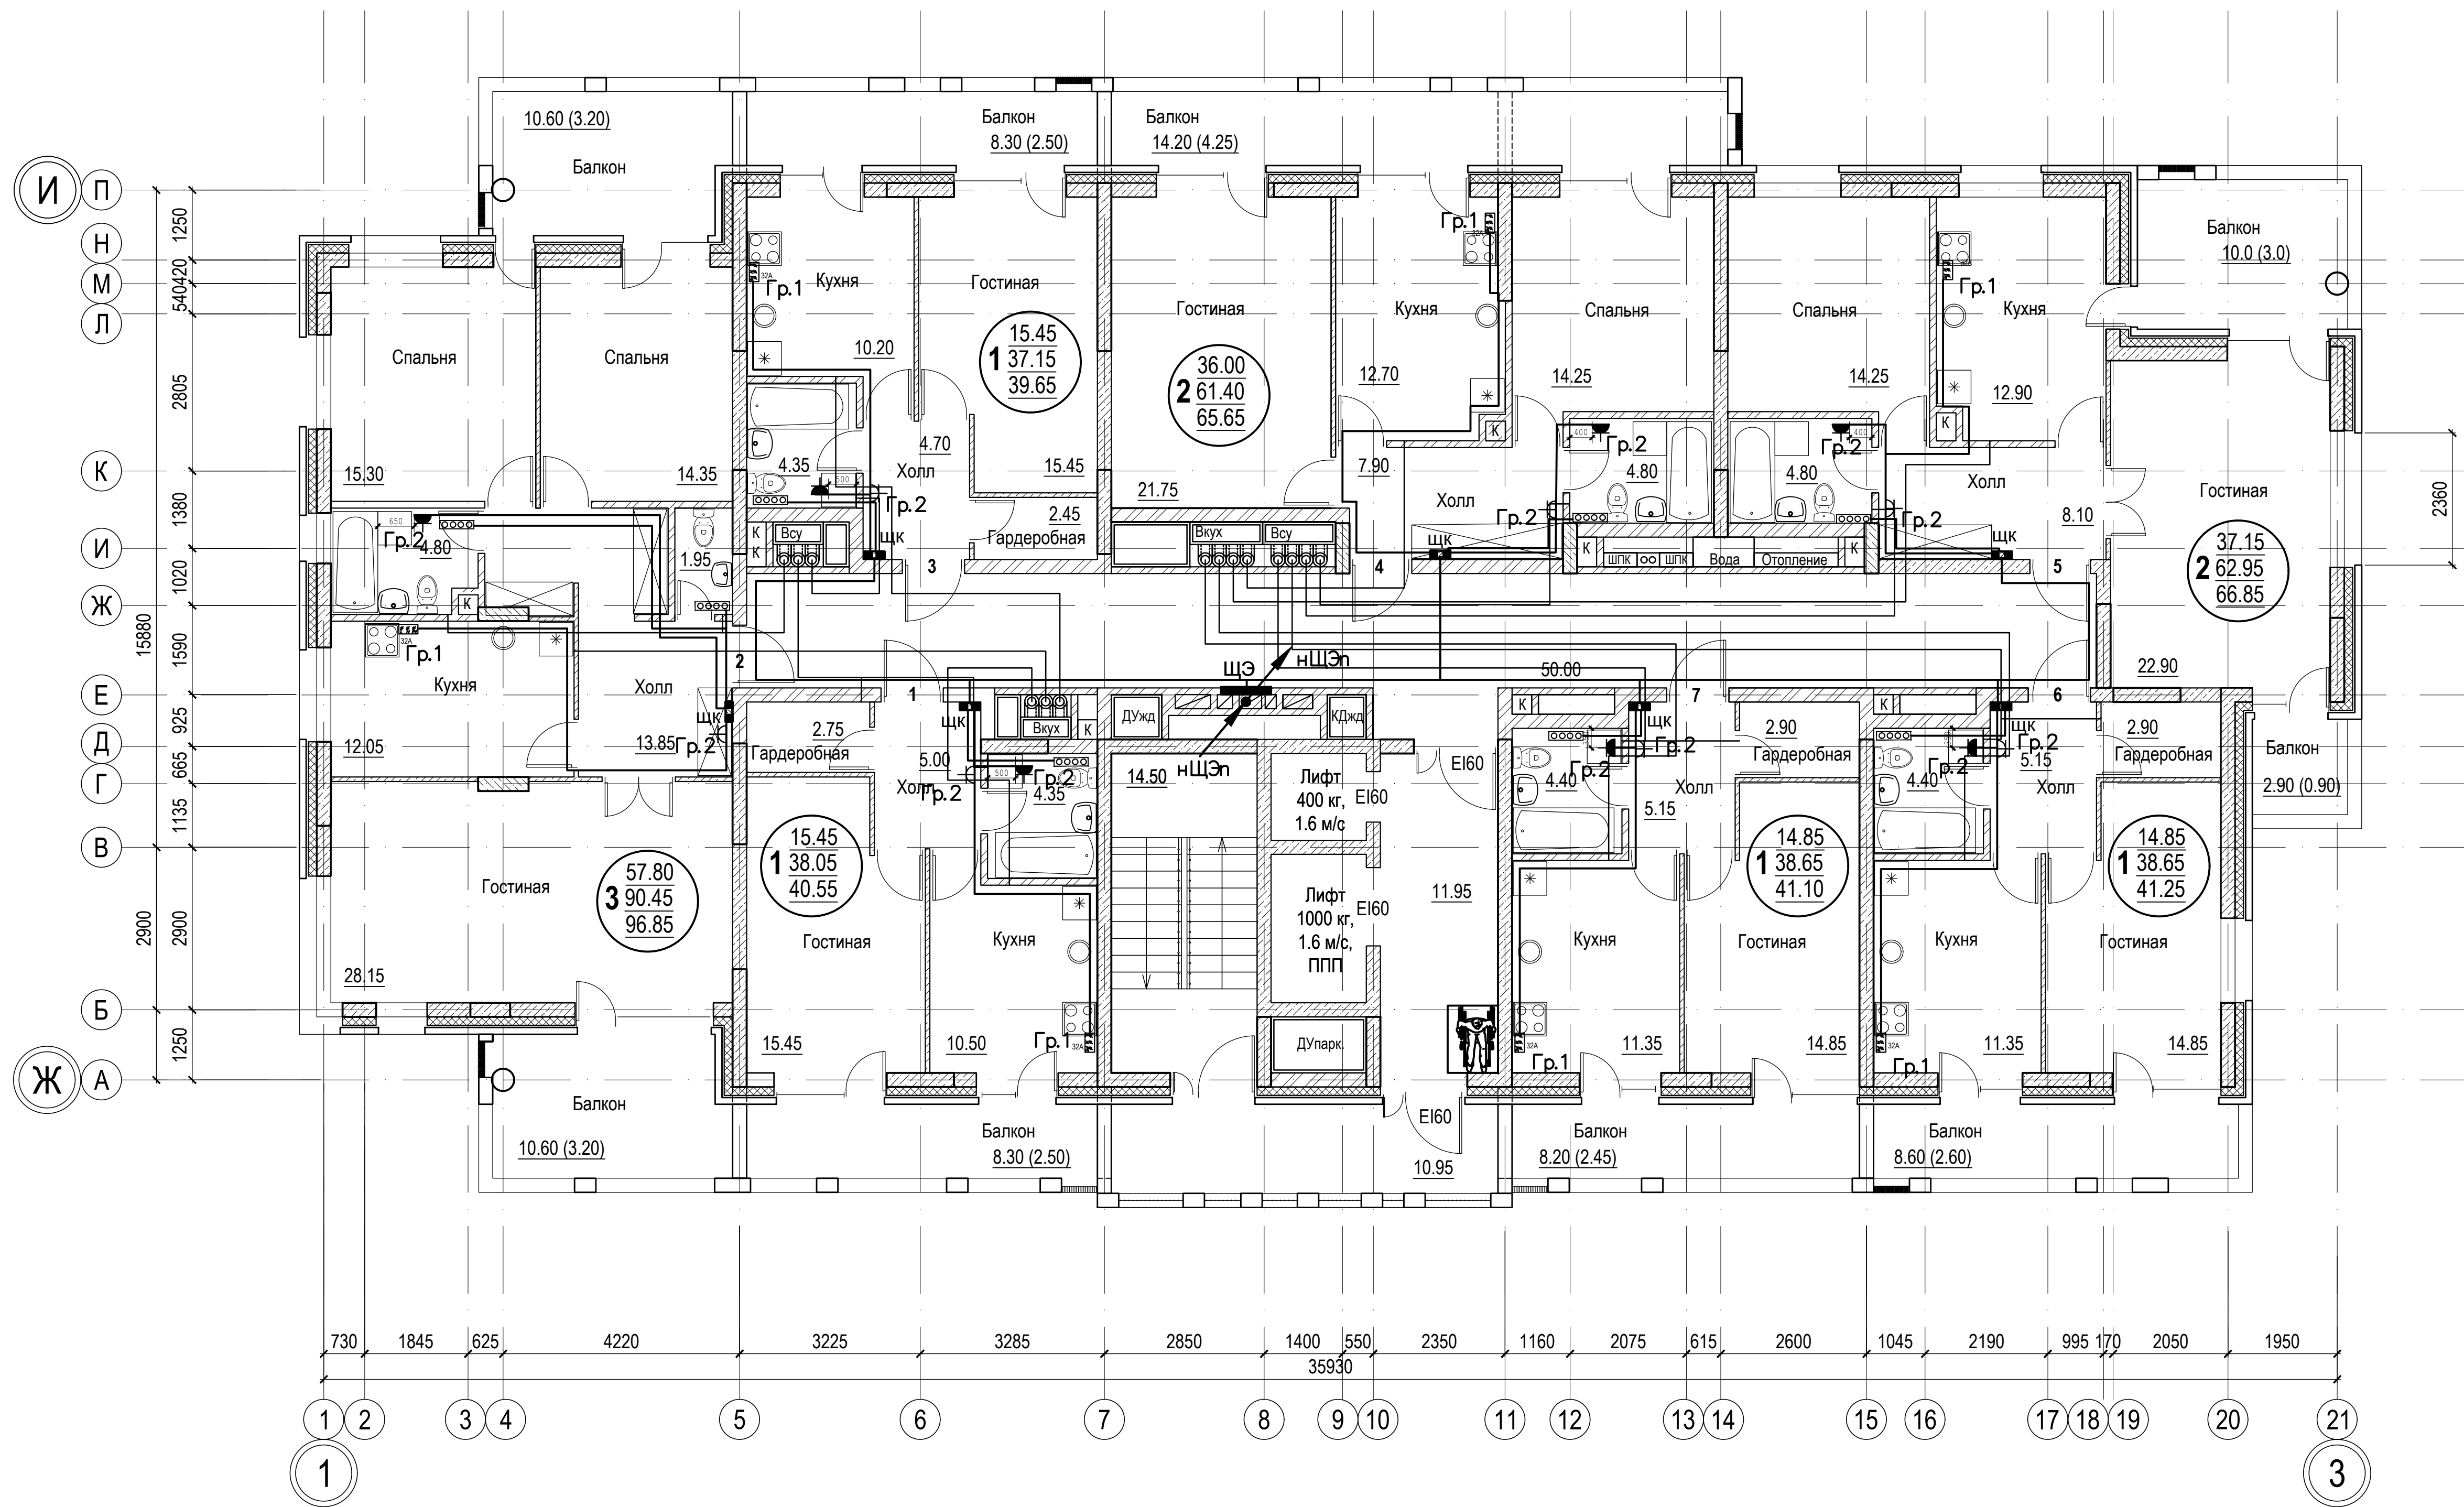

 Расположение розеток внутри квартир на планах указано схематично.


						018/2020-ИОС1				
						Жилой комплекс с нежилыми помещениями по ул. Козина в г. Казани РТ				
Изм.	Кол.	Лист	Ндок.	Подпись	Дата					
ГИП		Панченко				Внутренние сети электроснабжения		Стадия	Лист	Листов
								П	17	
Проверил						План 4-го этажа в осях 1-3/ЖИ Групповые розеточные сети		ООО «Инкомстройпроект»		
Разраб.										
Н.контр.					2020					

Согласовано:

Взам. инв. N


Подпись и дата

Инв. N подл.

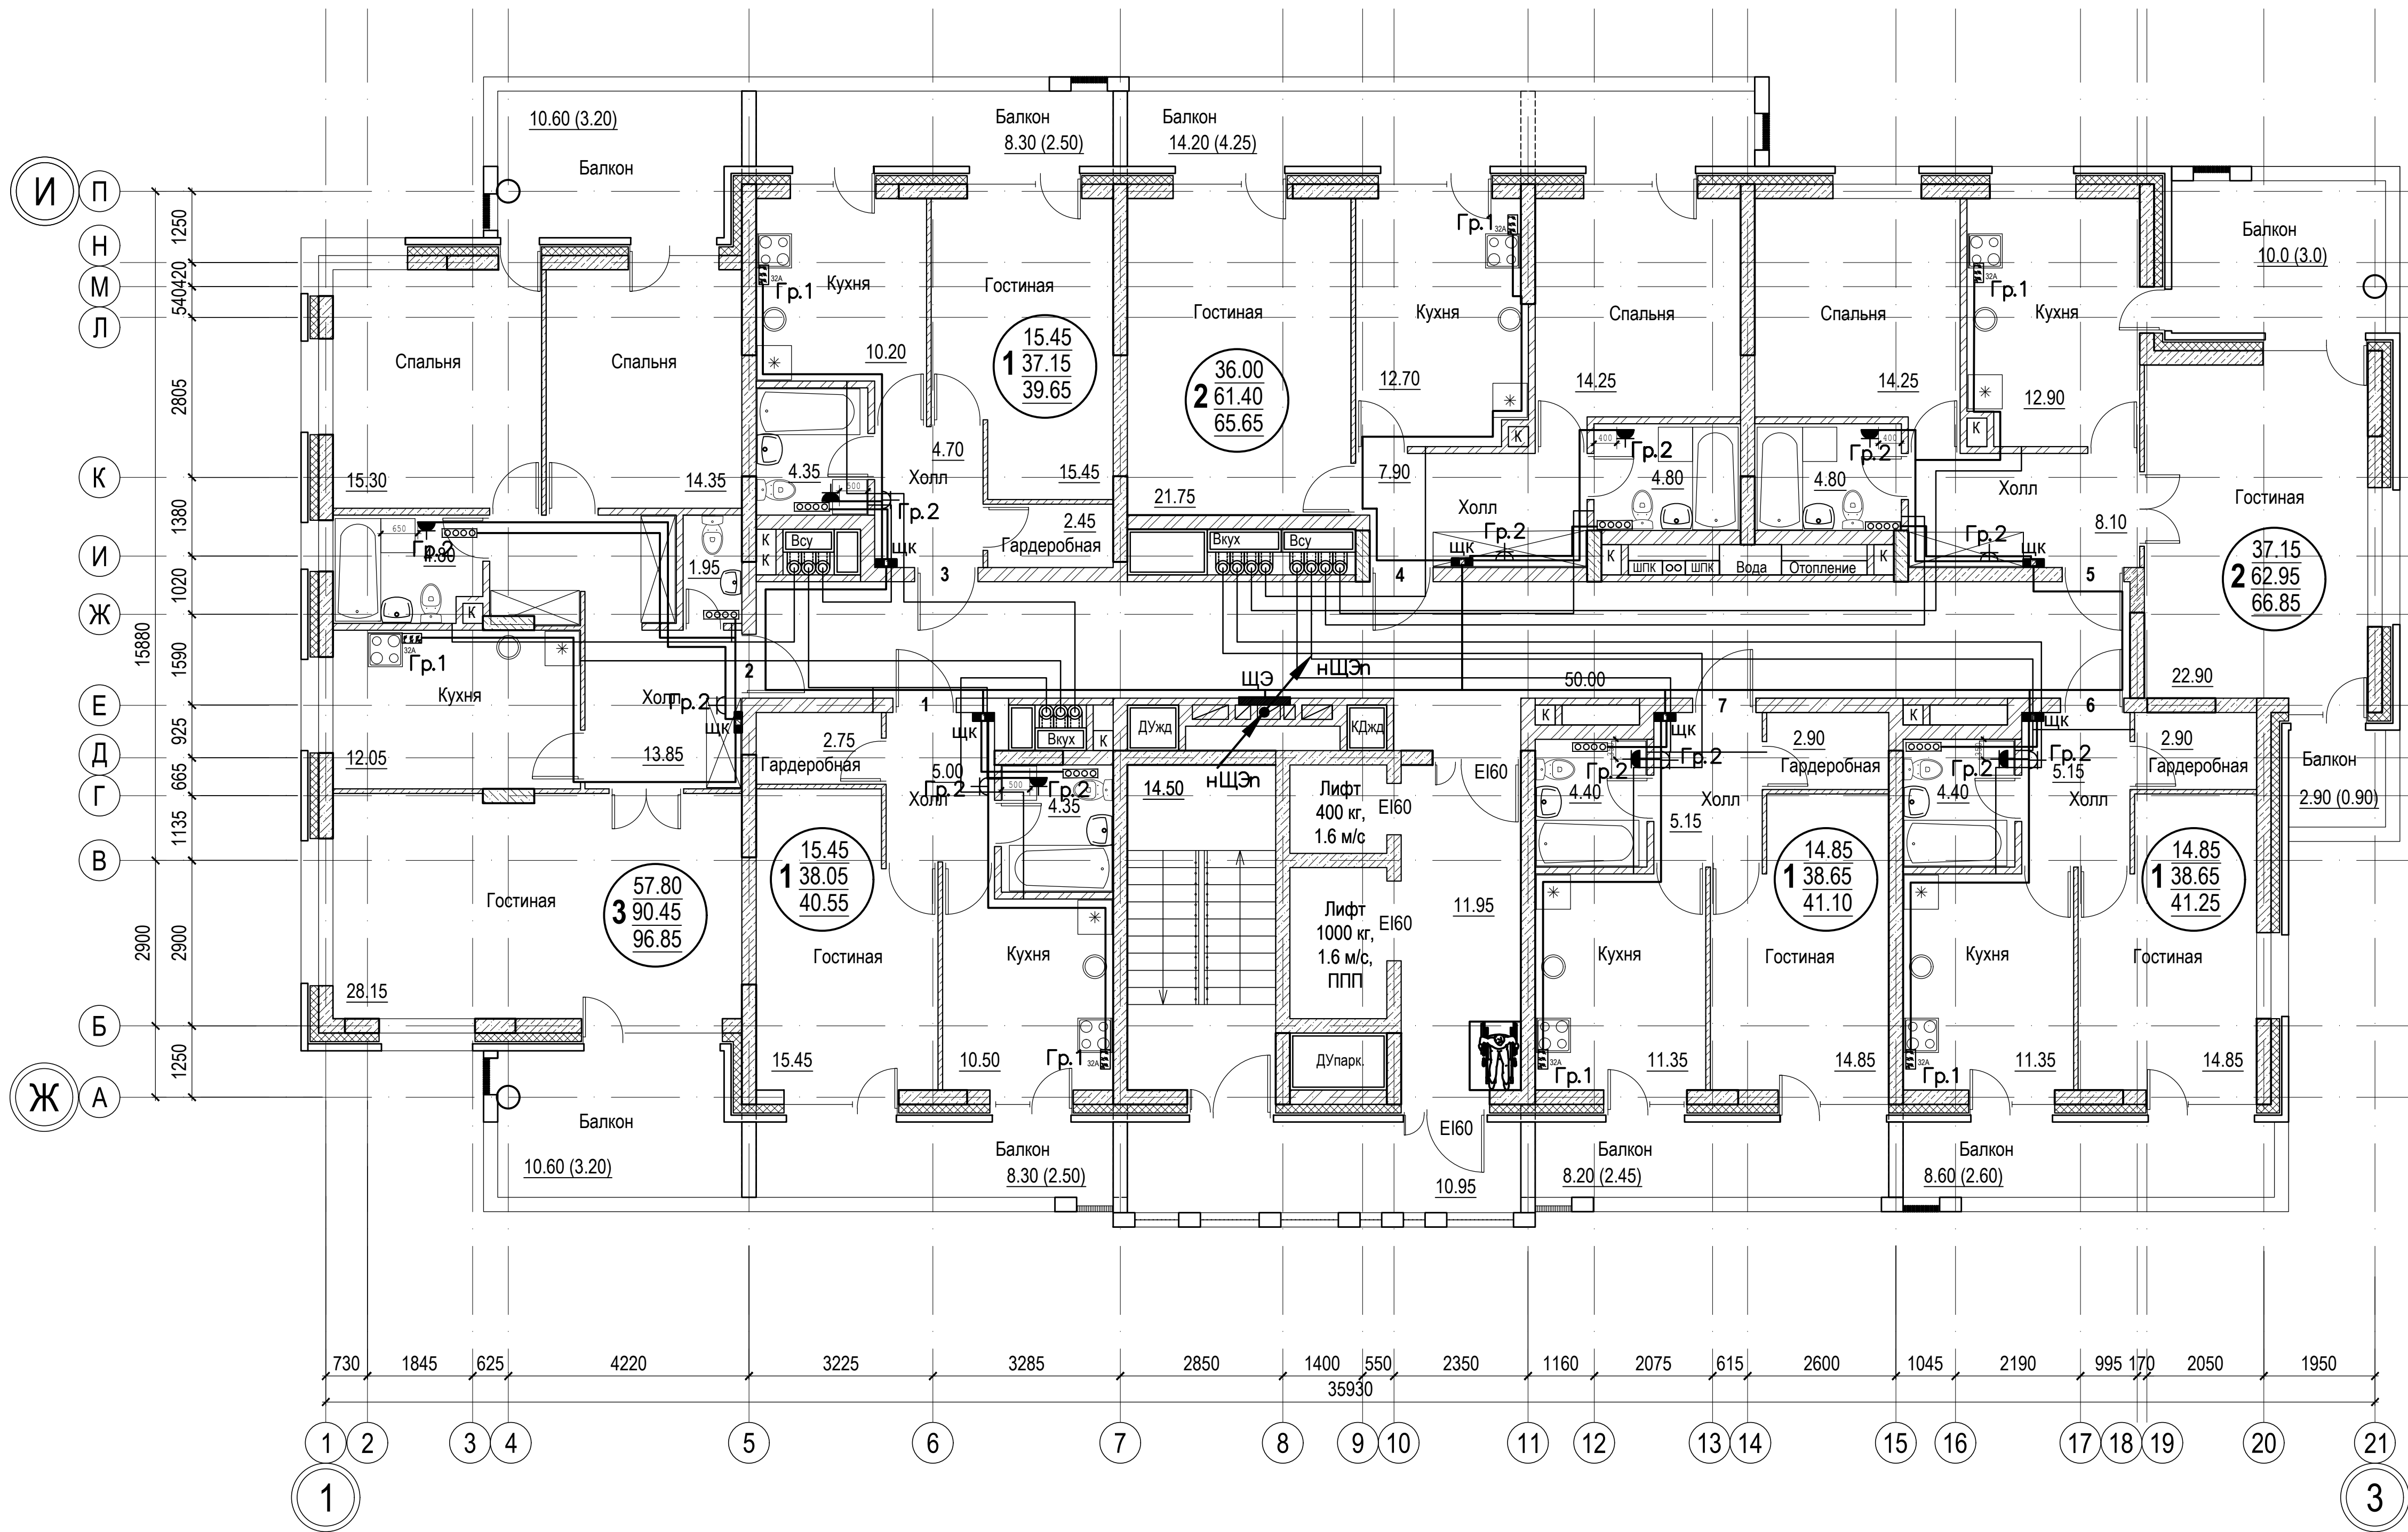

Расположение розеток внутри квартир на планах указано схематично.

						018/2020-ИОС1			
						Жилой комплекс с нежилыми помещениями по ул. Козина в г. Казани РТ			
Изм.	Кол.	Лист	Ндок.	Подпись	Дата	Внутренние сети электроснабжения	Стадия	Лист	Листов
ГИП		Панченко		<i>Панченко</i>			П	18	
Проверил						Планы 5-го, 7-го, 9-го, 11-го, 13-го, 15-го этажей в осях 1-3/Ж-И Групповые розеточные сети	ООО «Инкомстройпроект»		
Разраб.									
Н.контр.					2020				

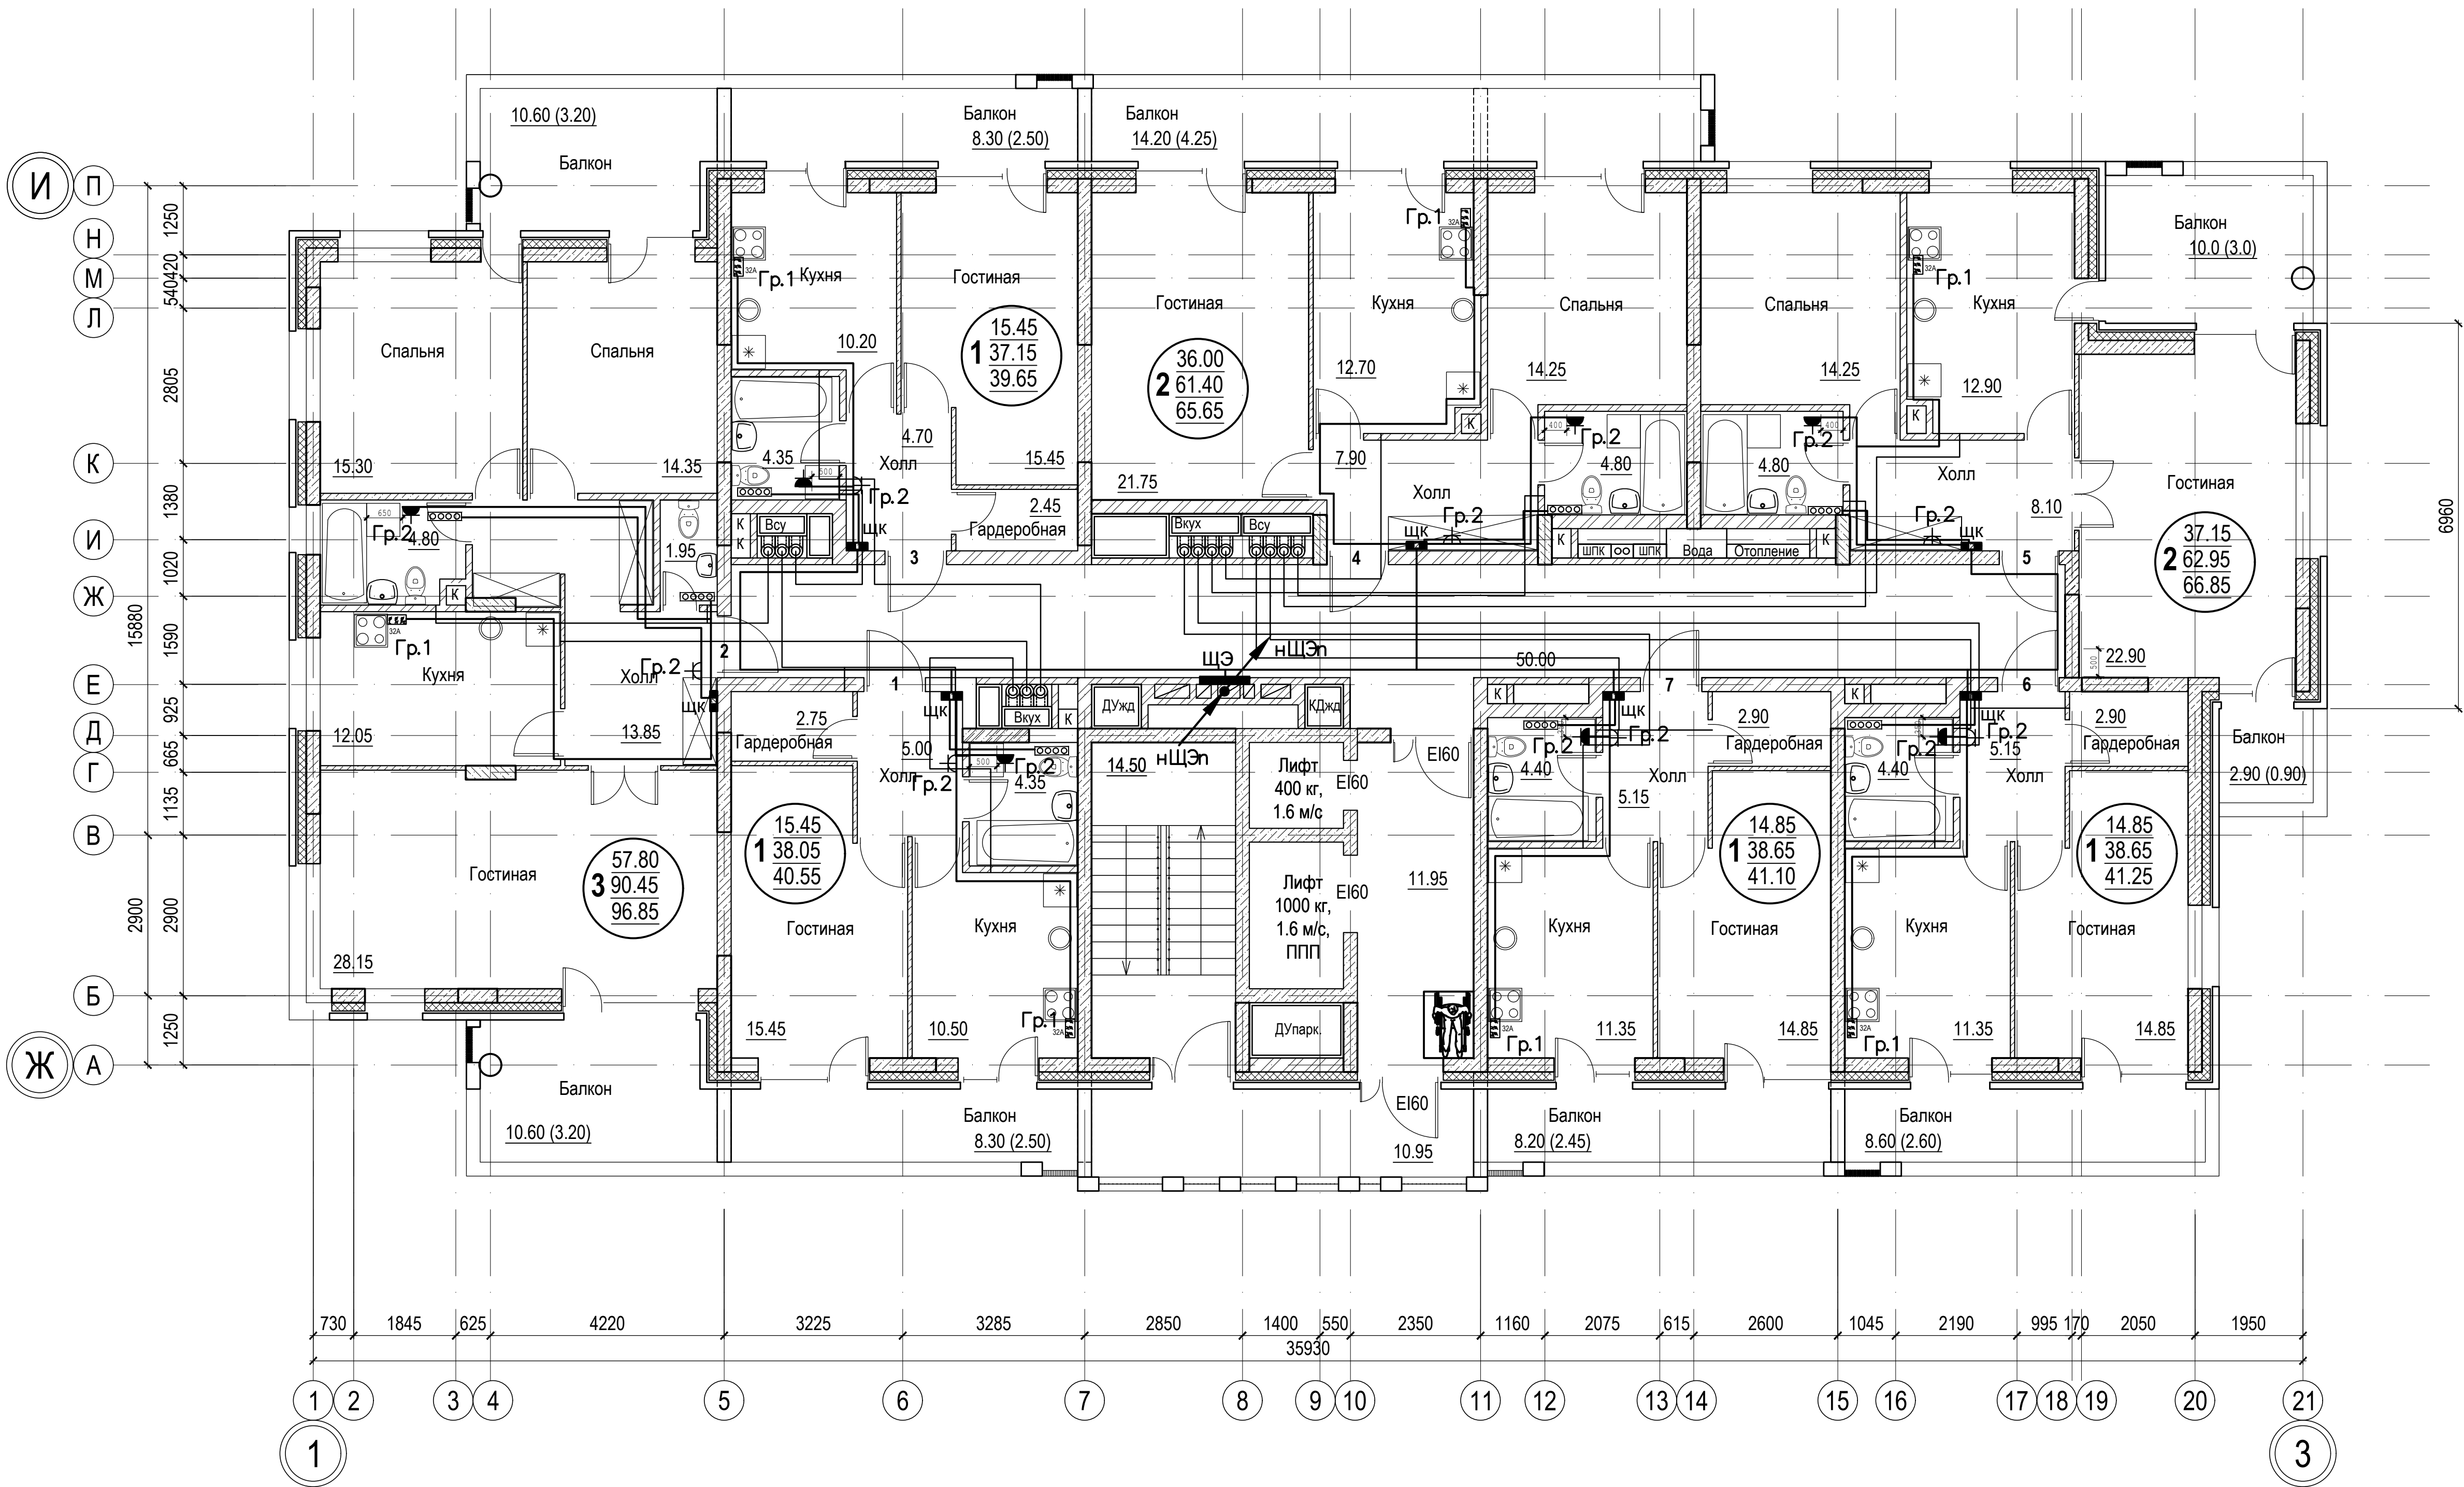

Расположение розеток внутри квартир на планах указано схематично.


						018/2020-ИОС1			
						Жилой комплекс с нежилыми помещениями по ул. Козина в г. Казани РТ			
Изм.	Кол.	Лист	Ндок.	Подпись	Дата	Внутренние сети электроснабжения	Стадия	Лист	Листов
ГИП		Панченко		<i>Панченко</i>			П	19	
Проверил						Планы 6-го, 8-го, 10-го, 12-го, 14-го этажей в осях 1-3/Ж-И	ООО «Инкомстройпроект»		
Разраб.									
Н.контр.					2020	Групповые розеточные сети			

Согласовано:

Взам. инв. N


Подпись и дата

Инв. N подл.

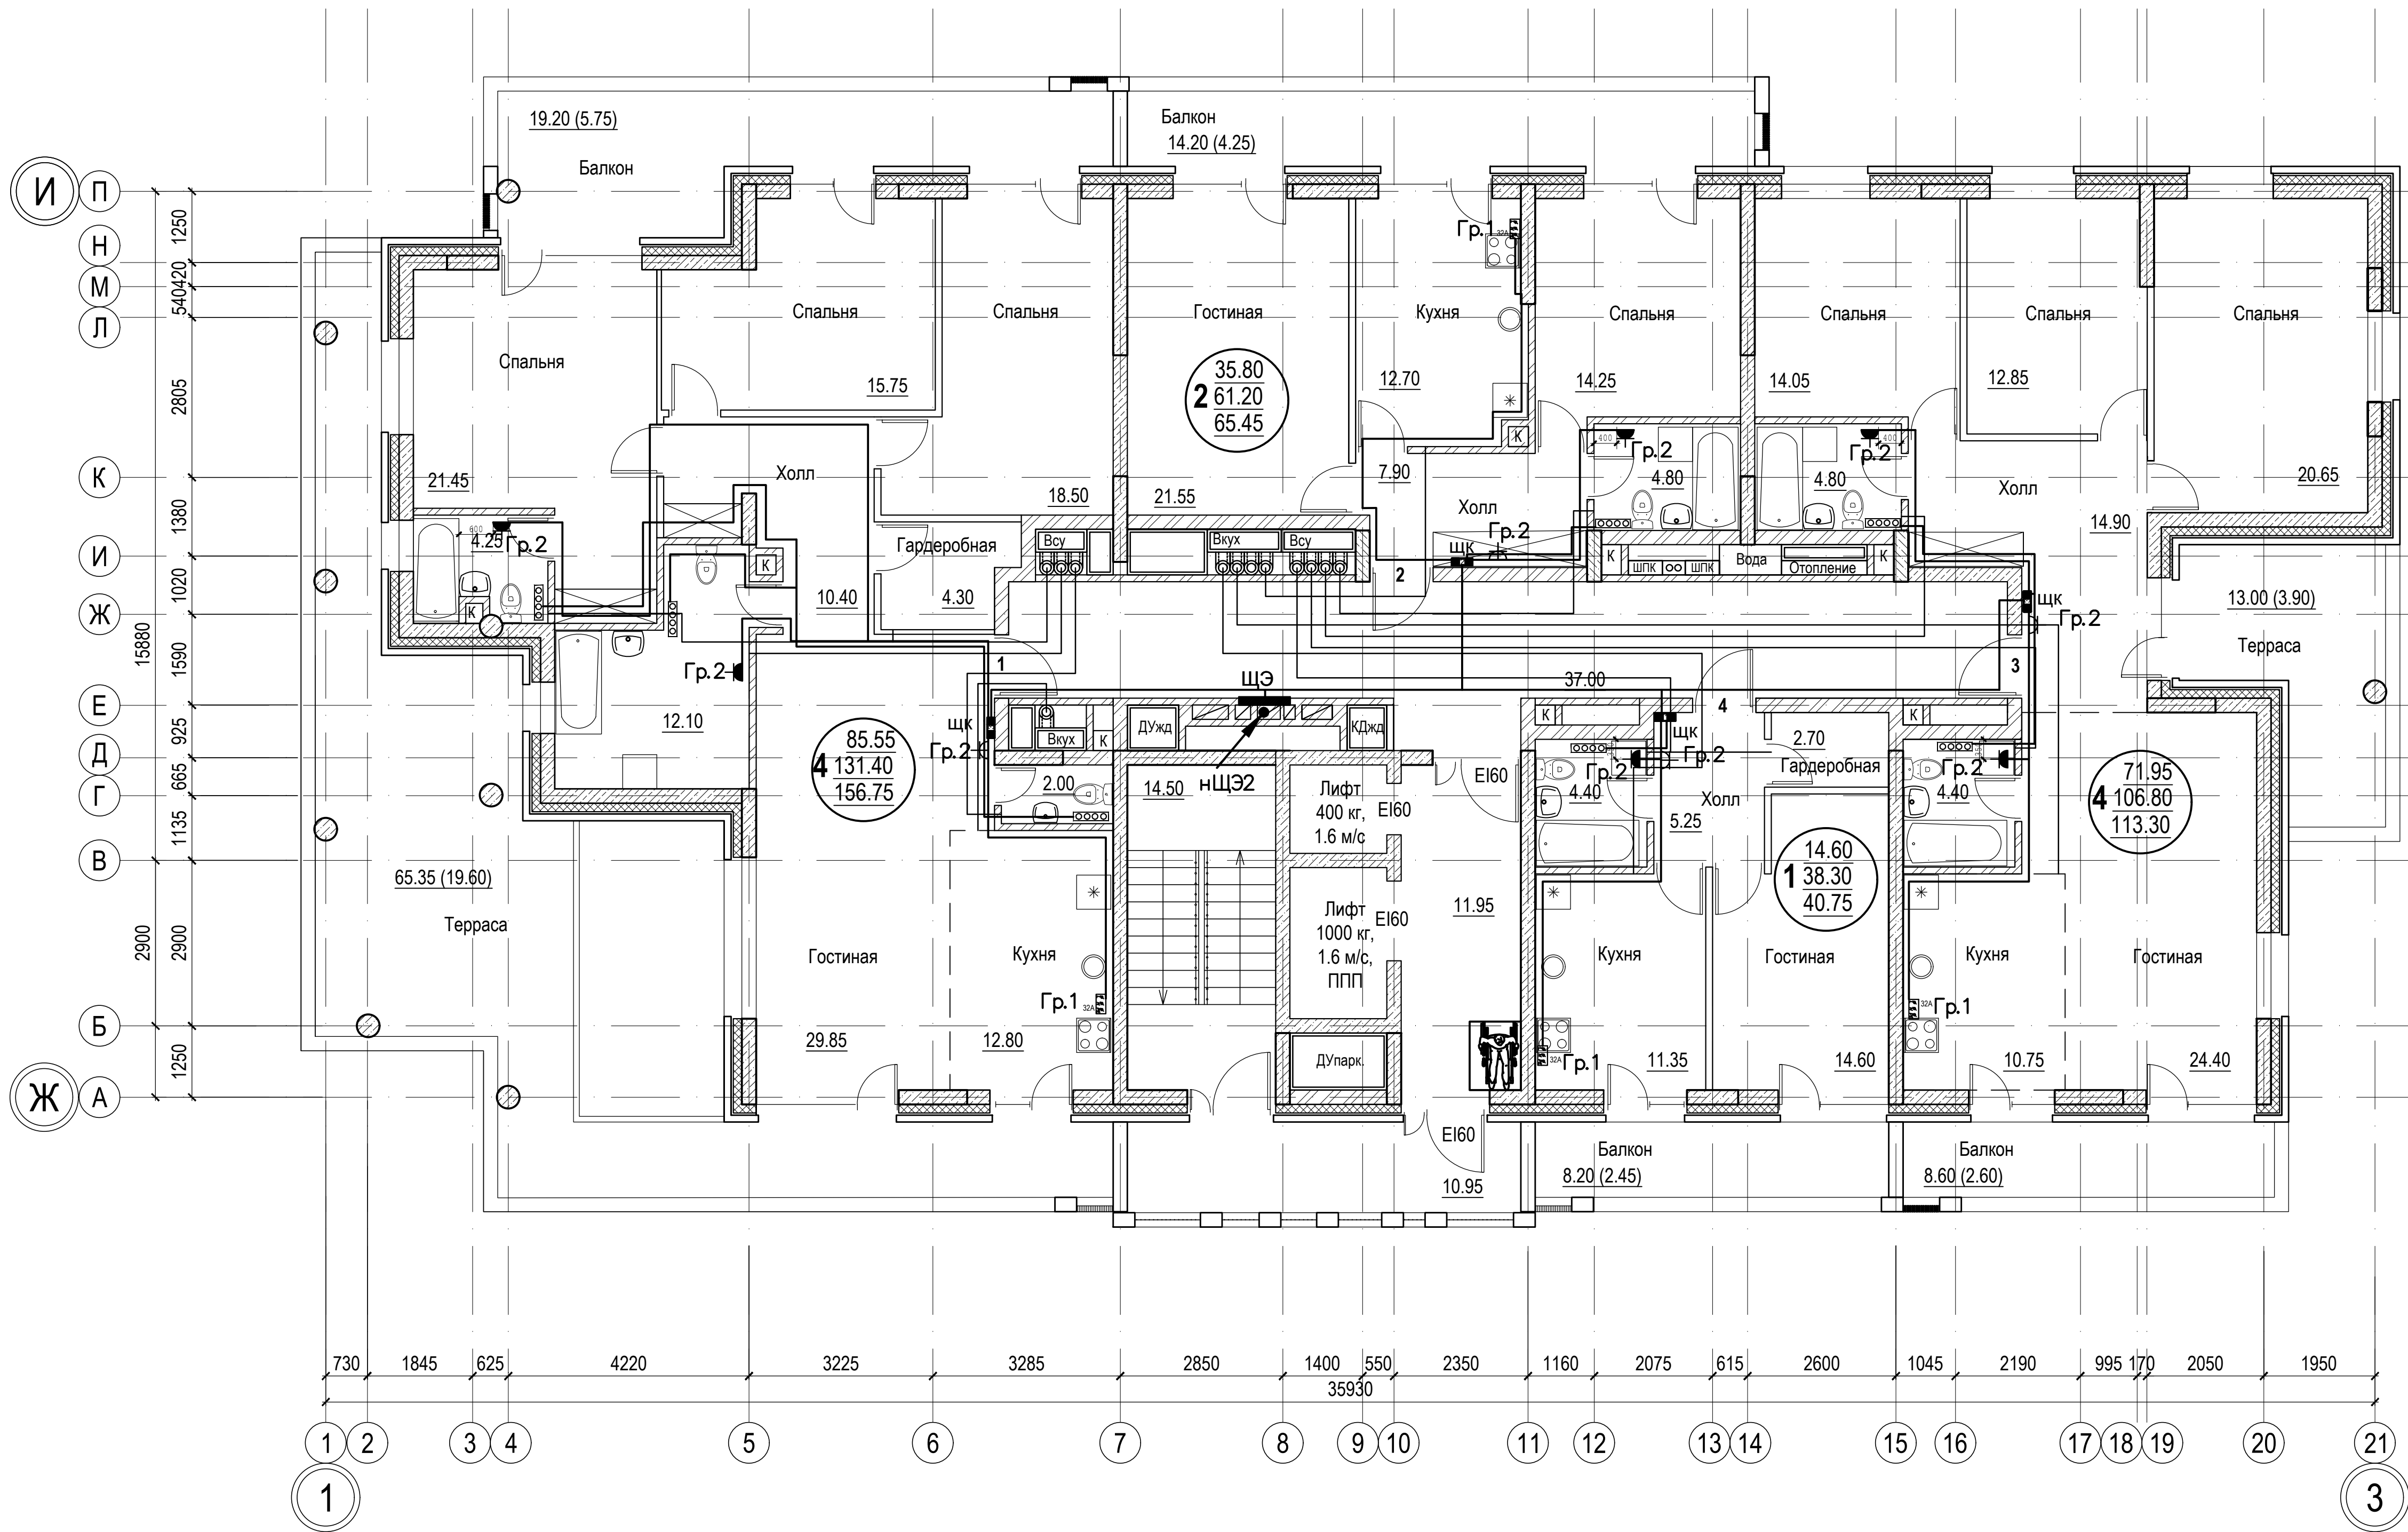


Расположение розеток внутри квартир на планах указано схематично.

						018/2020-ИОС1			
						Жилой комплекс с нежилыми помещениями по ул. Козина в г. Казани РТ			
Изм.	Кол.	Лист	Ндок.	Подпись	Дата	Внутренние сети электроснабжения	Стадия	Лист	Листов
ГИП		Панченко		<i>Панченко</i>			П	20	
Проверил						План 16-го этажа в осях 1-3/Ж-И Групповые розеточные сети	ООО «Инкомстройпроект»		
Разраб.									
Н.контр.					2020				

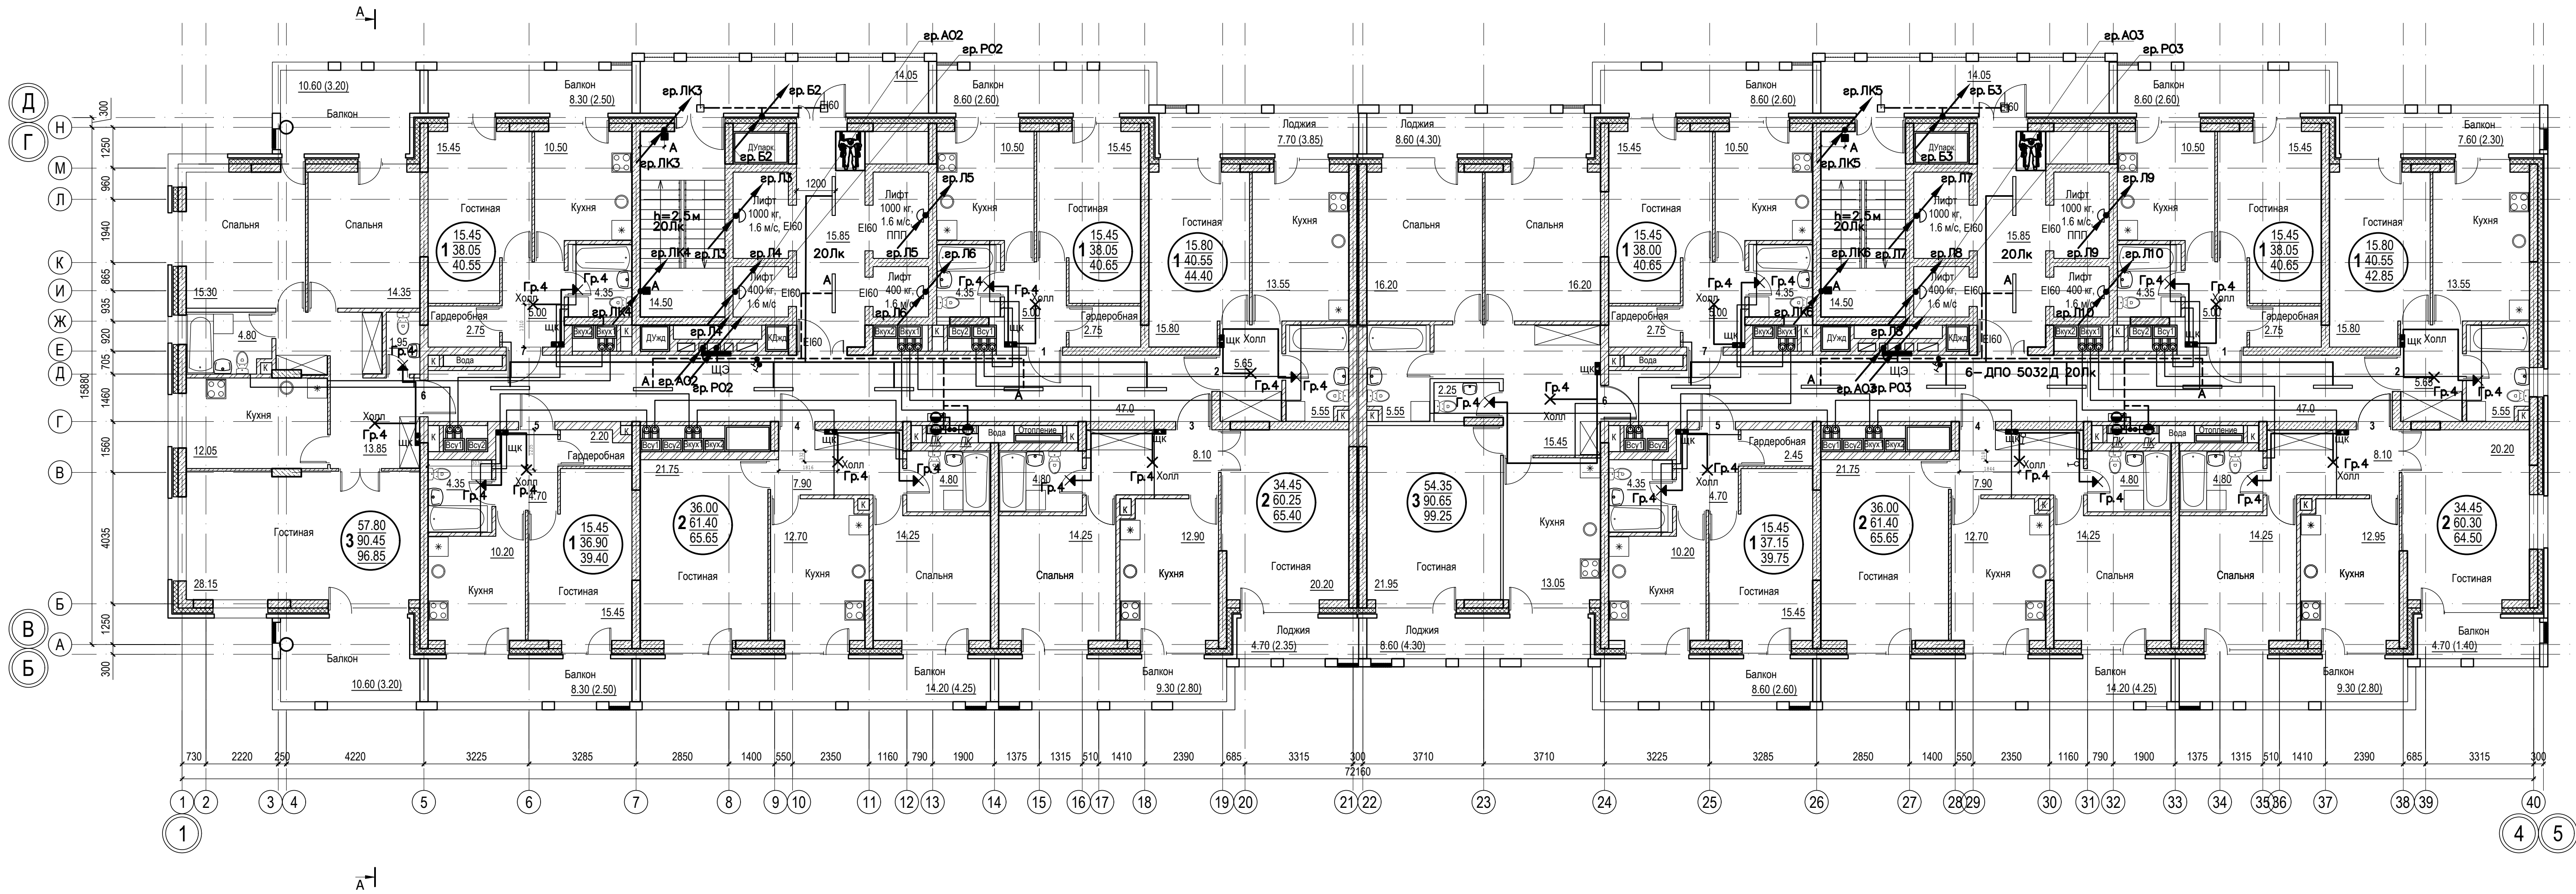


Расположение освещения внутри квартир на планах указано схематично.

018/2020-ИОС1					
Жилой комплекс с нежилыми помещениями по ул. Козина в г. Казани РТ					
Изм.	Кол.	Лист	Наок.	Подпись	Дата
ГИП		Панченко			
Внутренние сети электроснабжения				Стадия	Лист
				П	21
Проверил Разраб. Н.контр.				ООО «Инкомстройпроект»	
				План 3-го этажа в осях 1-4/В-Г Групповые сети освещения	
				2020	

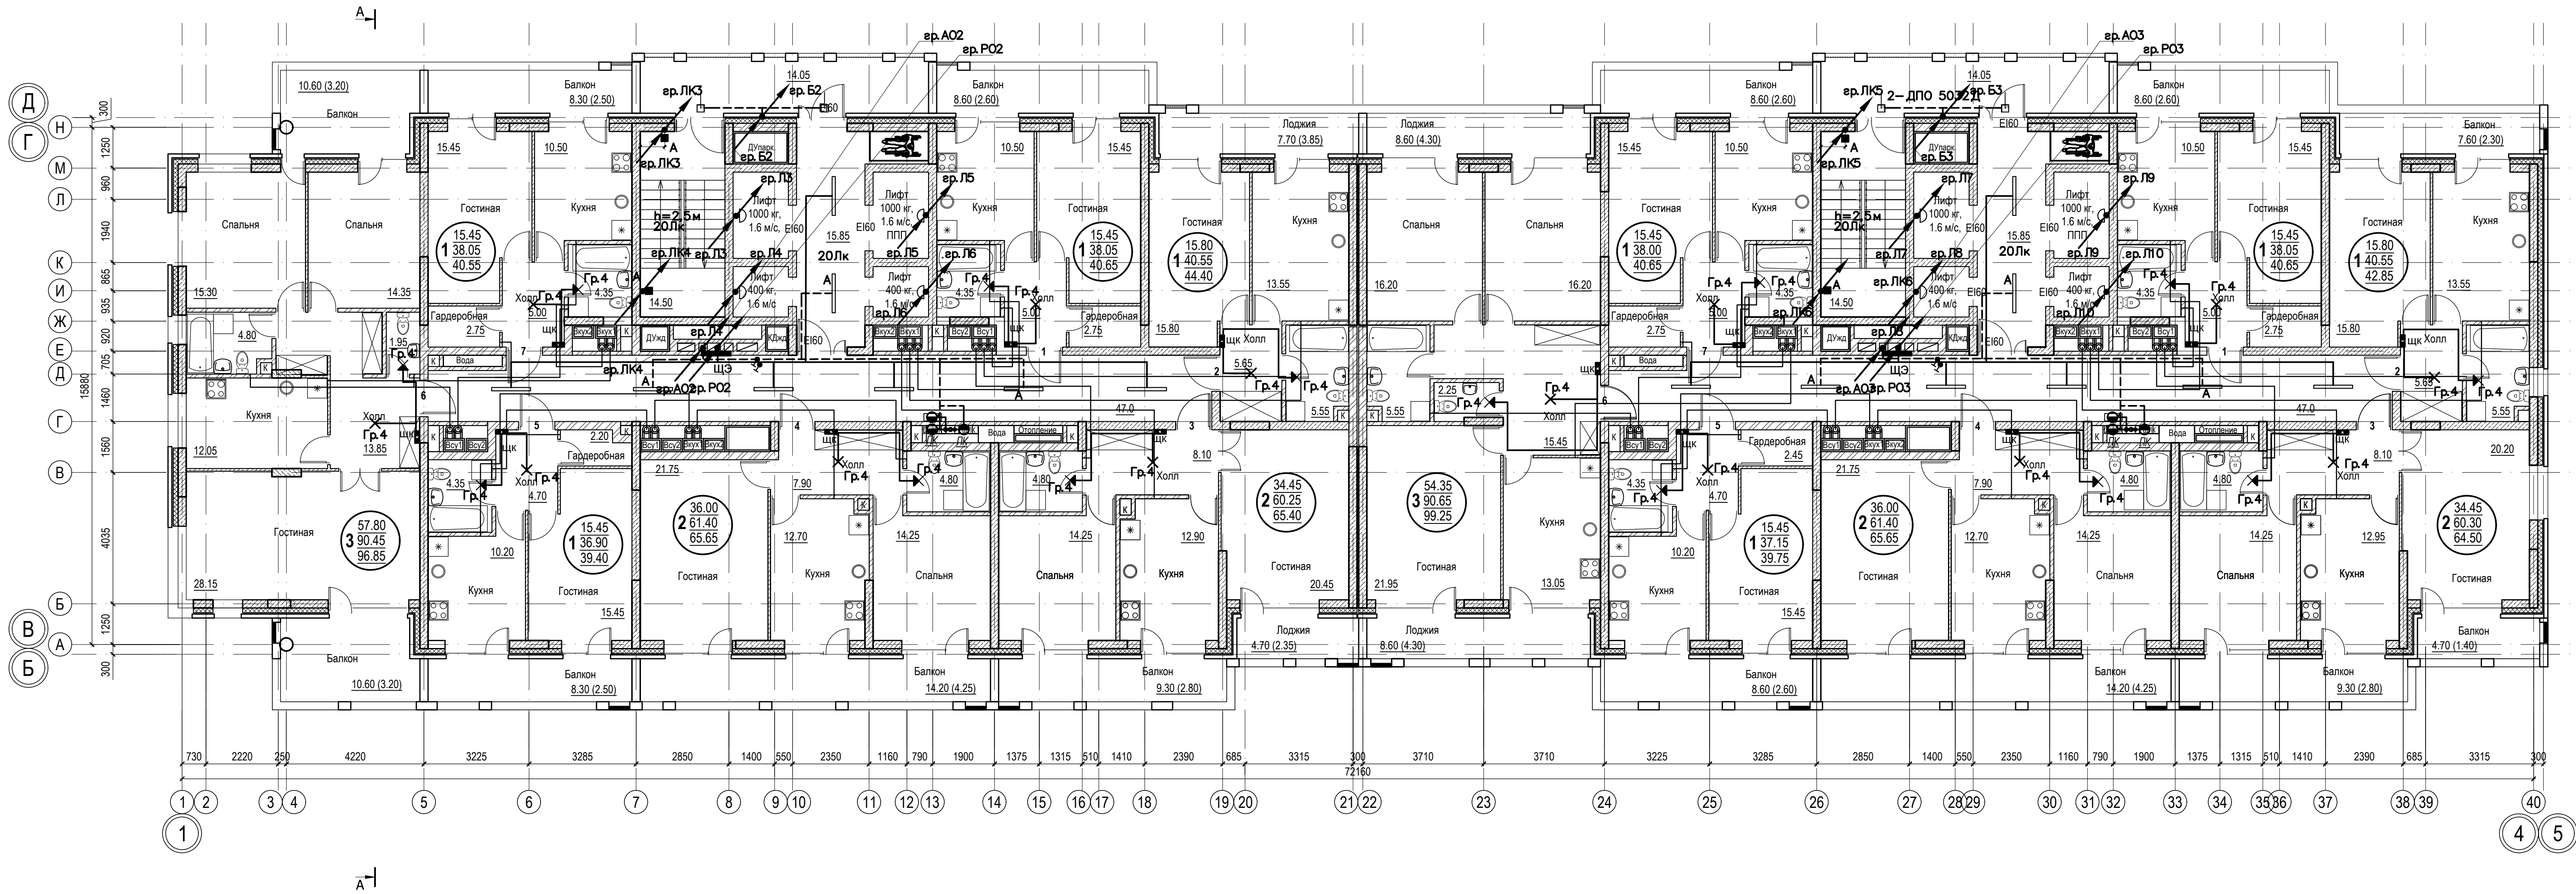

Расположение освещения внутри квартир на планах указано схематично.


						018/2020-ИОС1					
						Жилой комплекс с нежилыми помещениями по ул. Козина в г. Казани РТ					
Изм.	Кол.	Лист	Ндоп.	Подпись	Дата	Внутренние сети электроснабжения			Стадия	Лист	Листов
ГИП		Панченко							п	22	
Проверил											
Разраб.						План 4-го этажа в осях 1-4/В-Г Групповые сети освещения			ООО «Инкомстройпроект»		
Н.контр.					2020						

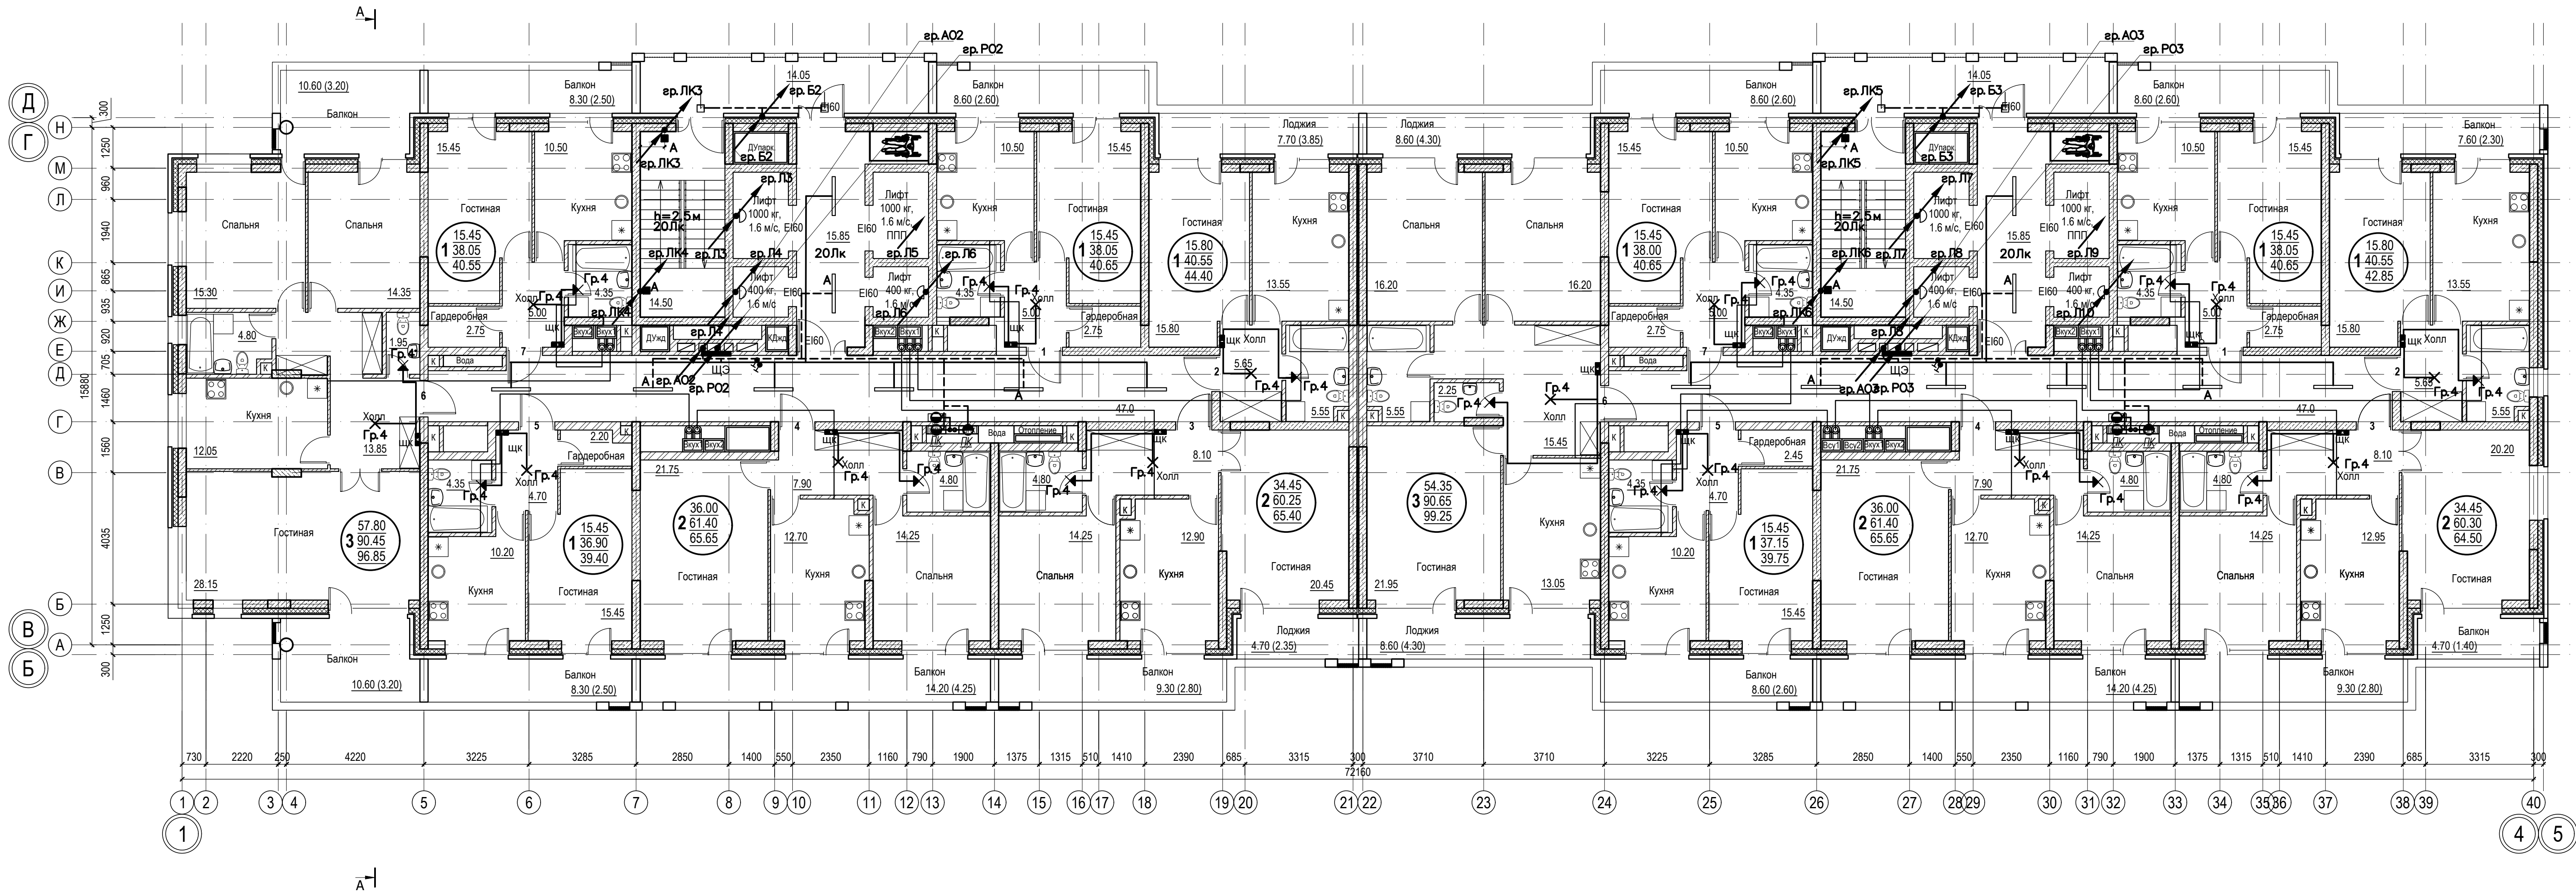

Расположение освещения внутри квартир на планах указано схематично.

						018/2020-ИОС1			
						Жилой комплекс с нежилыми помещениями по ул. Козина в г. Казани РТ			
Изм.	Кол.	Лист	Ндок.	Подпись	Дата	Внутренние сети электроснабжения	Стадия	Лист	Листов
ГИП		Панченко					П	23	
Проверил						Планы 5-го, 7-го, 8-го, 10-го, 11-го, 13-го, 14-го, 17-го, 18-го, 19-го этажей в осях 1-4/В-Г Групповые сети освещения	ООО «Инкомстройпроект»		
Разработ.									
Н.контр.					2020				


Сотпоставлено:									
Вам. инв. N									
Подпись и дата									
Имя. И. подп.									

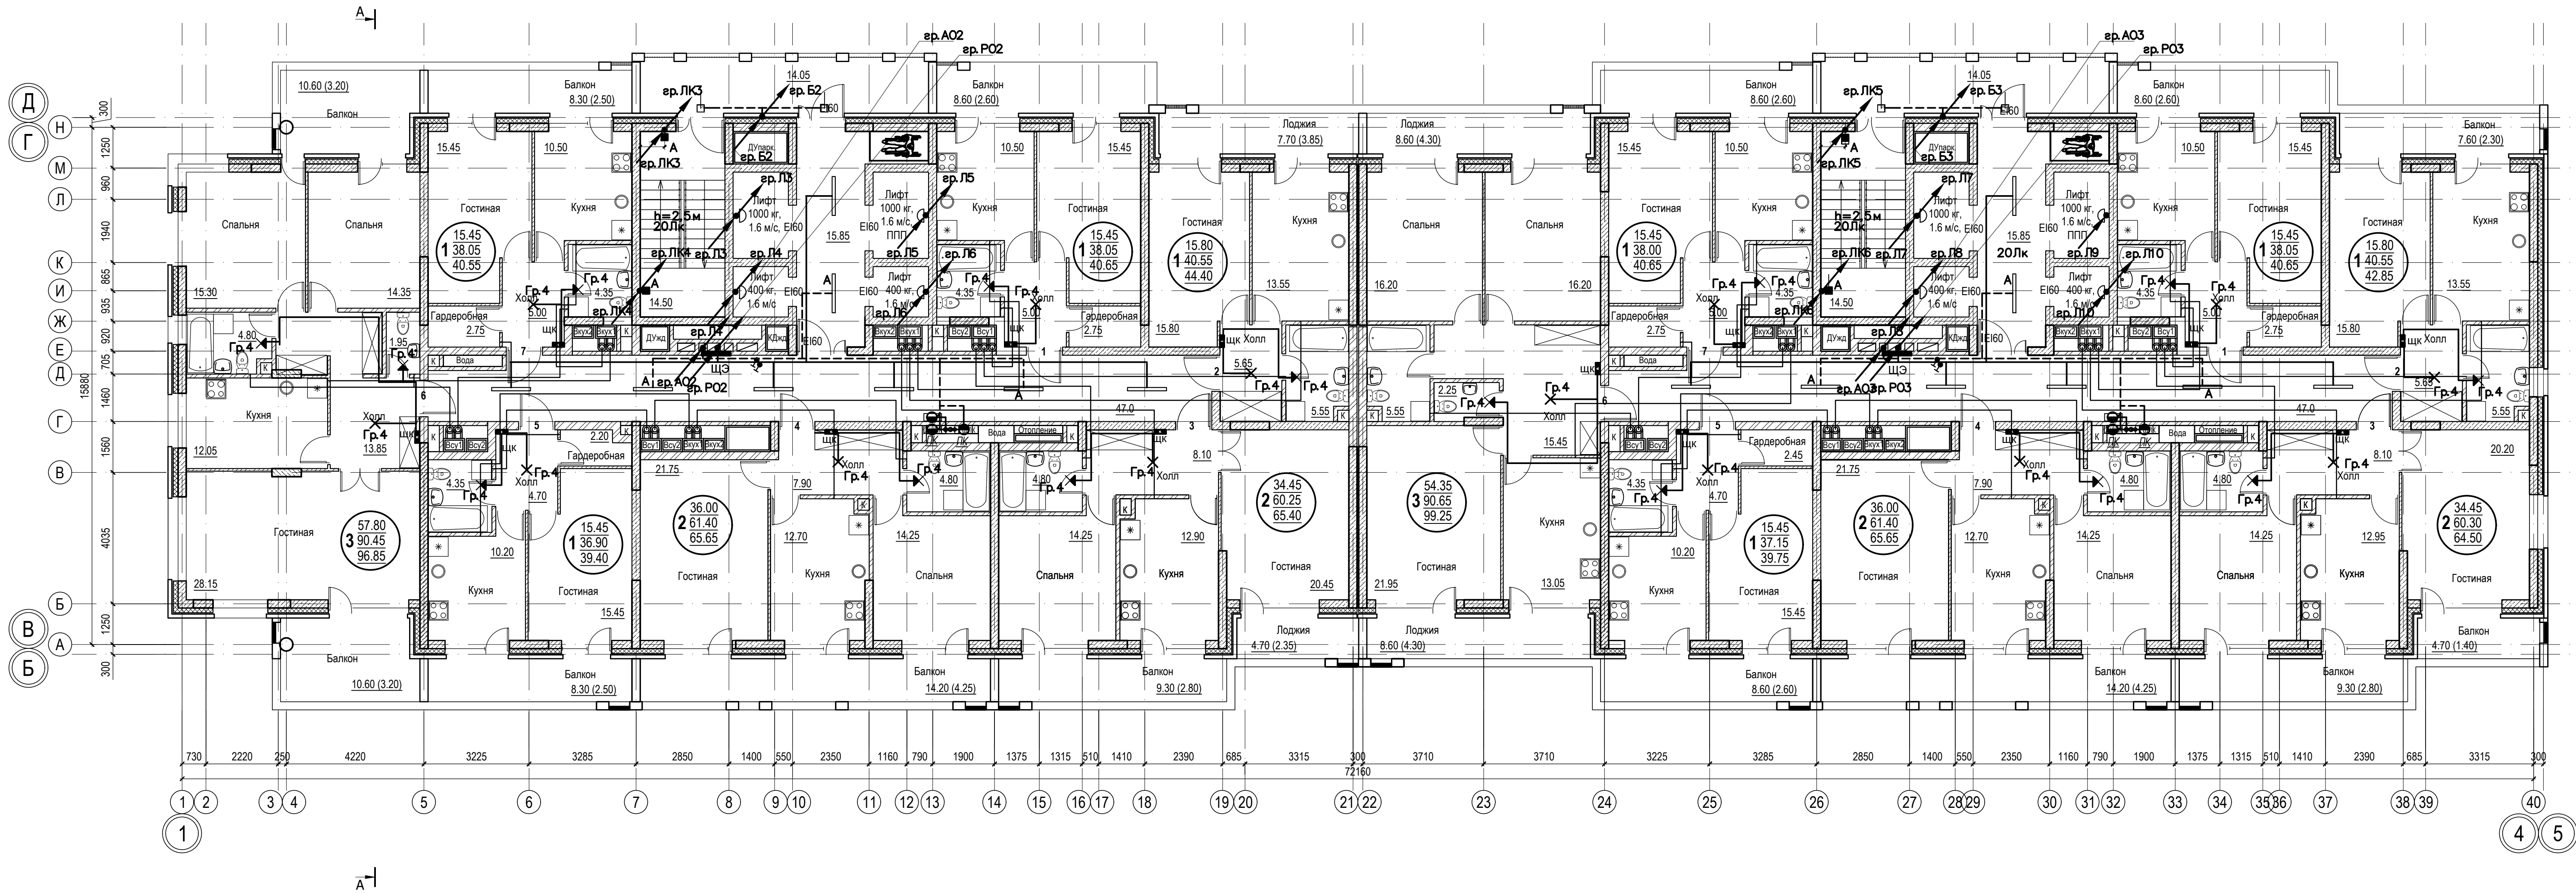

Расположение освещения внутри квартир на планах указано схематично.

						018/2020-ИЭС1			
						Жилой комплекс с нежилыми помещениями по ул. Козина в г. Казани РТ			
Изм.	Кол.	Лист	Ндок.	Подпись	Дата	Внутренние сети электроснабжения	Стадия	Лист	Листов
ГИП		Панченко					П	24	
Проверил						Планы 6-го, 9-го, 12-го, 15-го, 16-го, 20-го этажей в осях 1-4/В-Г Групповые сети освещения	ООО «Инкомстройпроект»		
Разраб.									
Н.контр.					2020				


Сотласовано:					
Изм. и дата		Взам. инв. N			
Подпись и дата					
Изм. и подп.					

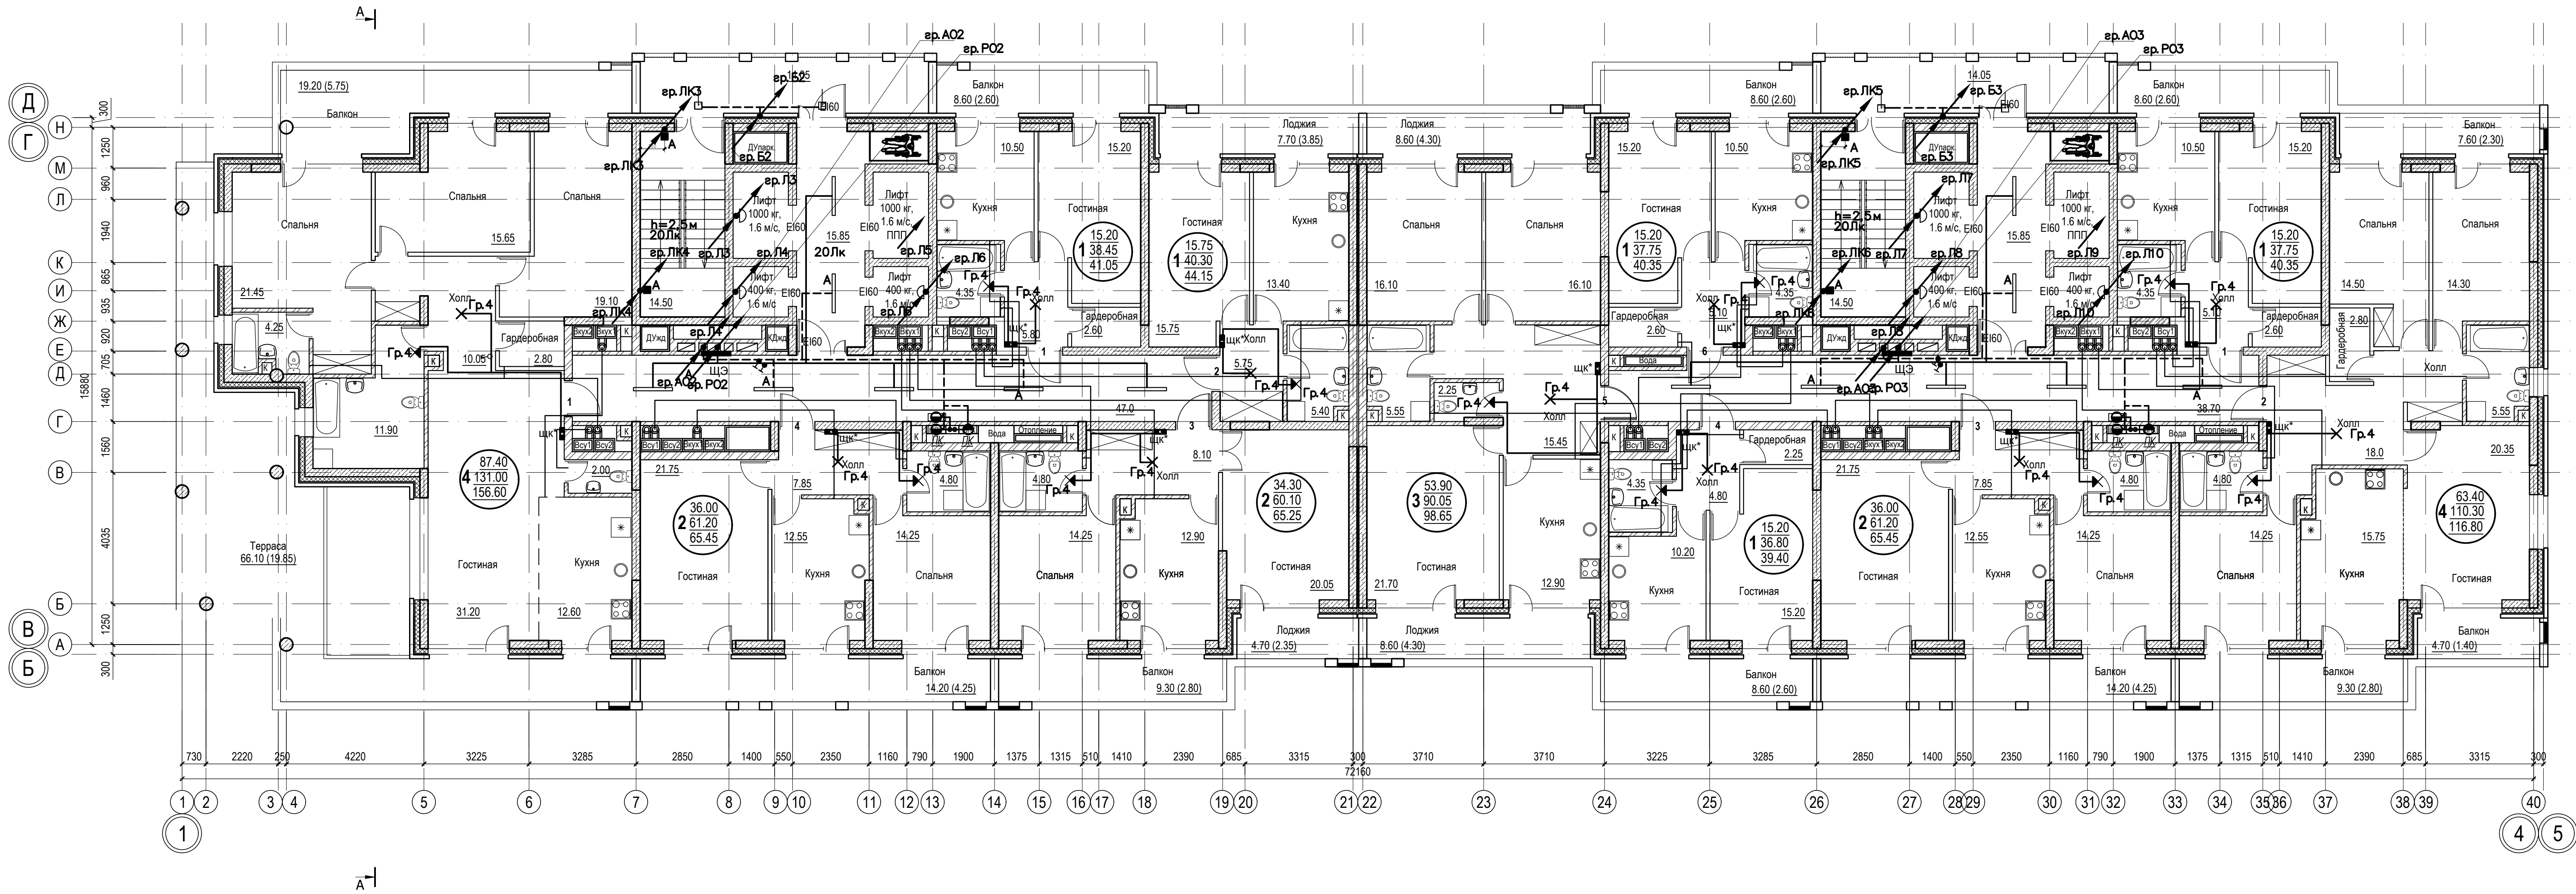

Расположение освещения внутри квартир на планах указано схематично.

						018/2020-ИЭС1			
						Жилой комплекс с нежилыми помещениями по ул. Козина в г. Казани РТ			
Изм.	Кол.	Лист	Ндок.	Подпись	Дата	Внутренние сети электроснабжения	Стадия	Лист	Листов
ГИП		Панченко					П	25	
Проверил						План 21-го этажа в осях 1-4/В-Г Групповые сети освещения	ООО «Инкомстройпроект»		
Разраб.									
Н.контр.					2020				


Сотласовано:					
Вам. инв. N					
Подпись и дата					
Имя. И. подп.					

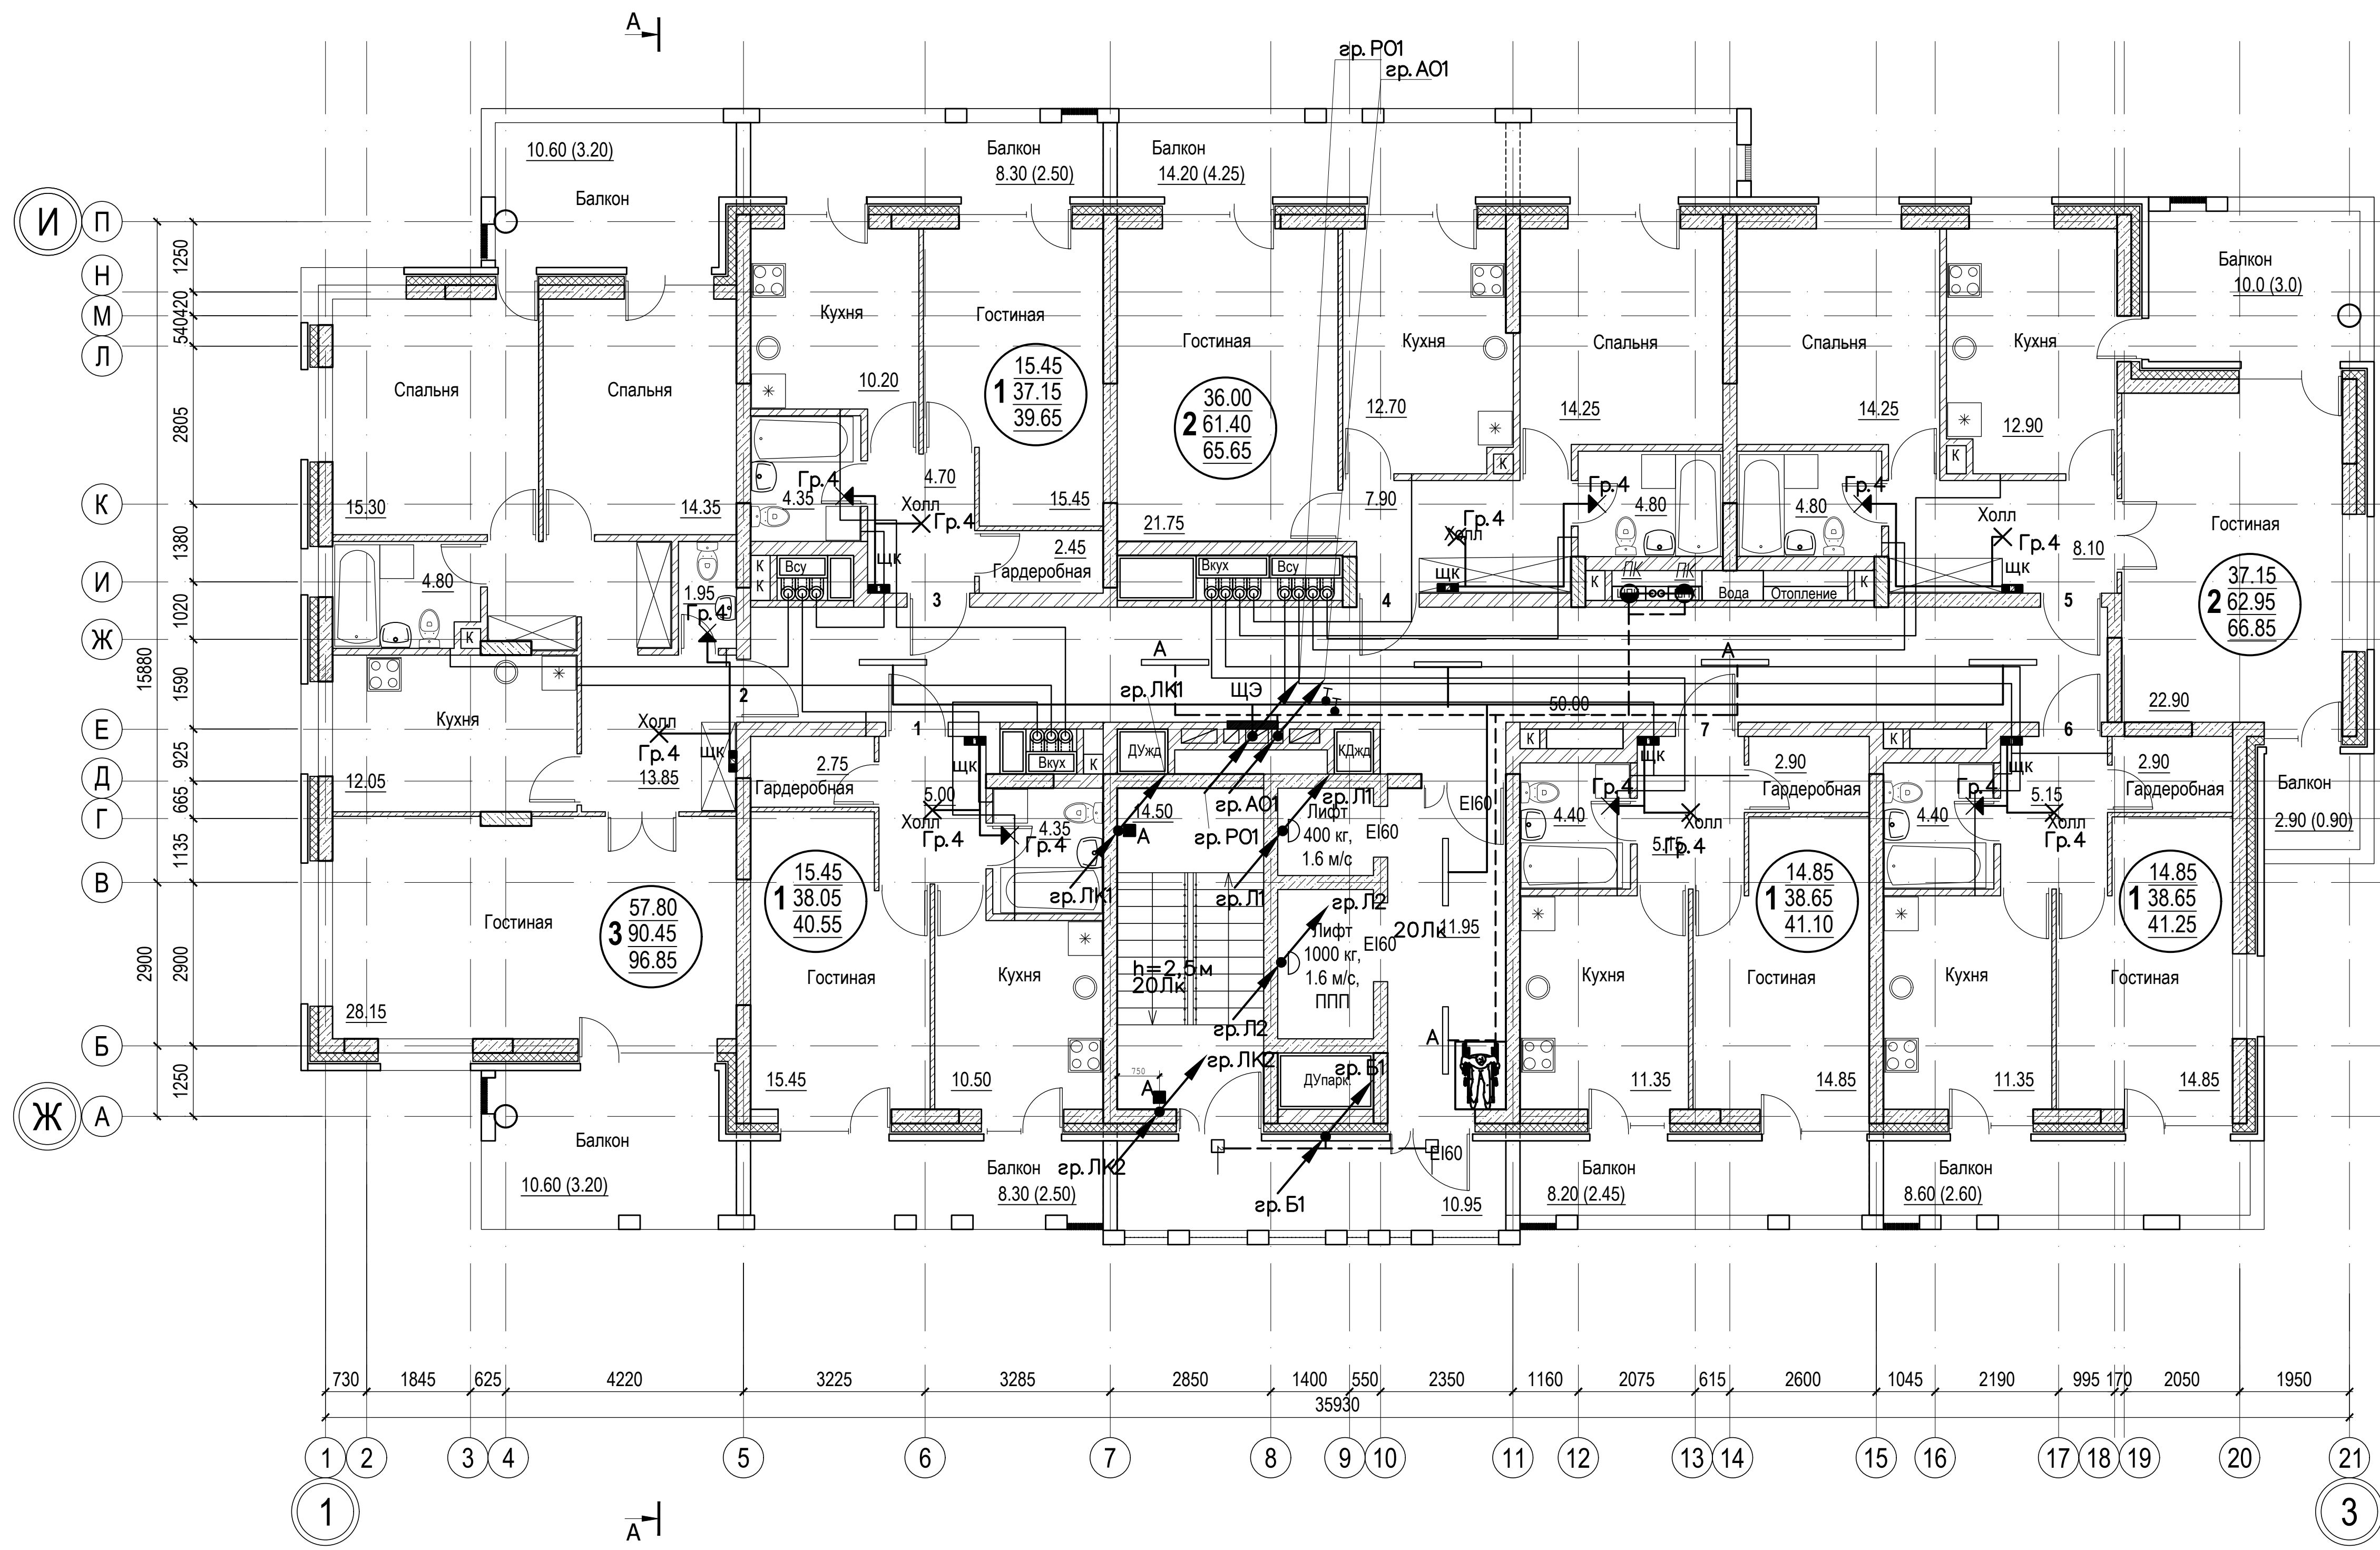

Расположение освещения внутри квартир на планах указано схематично.

						018/2020-ИОС1			
						Жилой комплекс с нежилыми помещениями по ул. Козина в г. Казани РТ			
Изм.	Кол.	Лист	Ндок.	Подпись	Дата	Внутренние сети электроснабжения	Стадия	Лист	Листов
ГИП		Панченко		<i>Панченко</i>			П	26	
Проверил						План 3-го этажа в осях 1-3/Ж-И Групповые сети освещения	ООО «Инкомстройпроект»		
Разраб.									
Н.контр.					2020				

Согласовано:					
Изм. N подл.		Подпись и дата	Взам. инв. N		

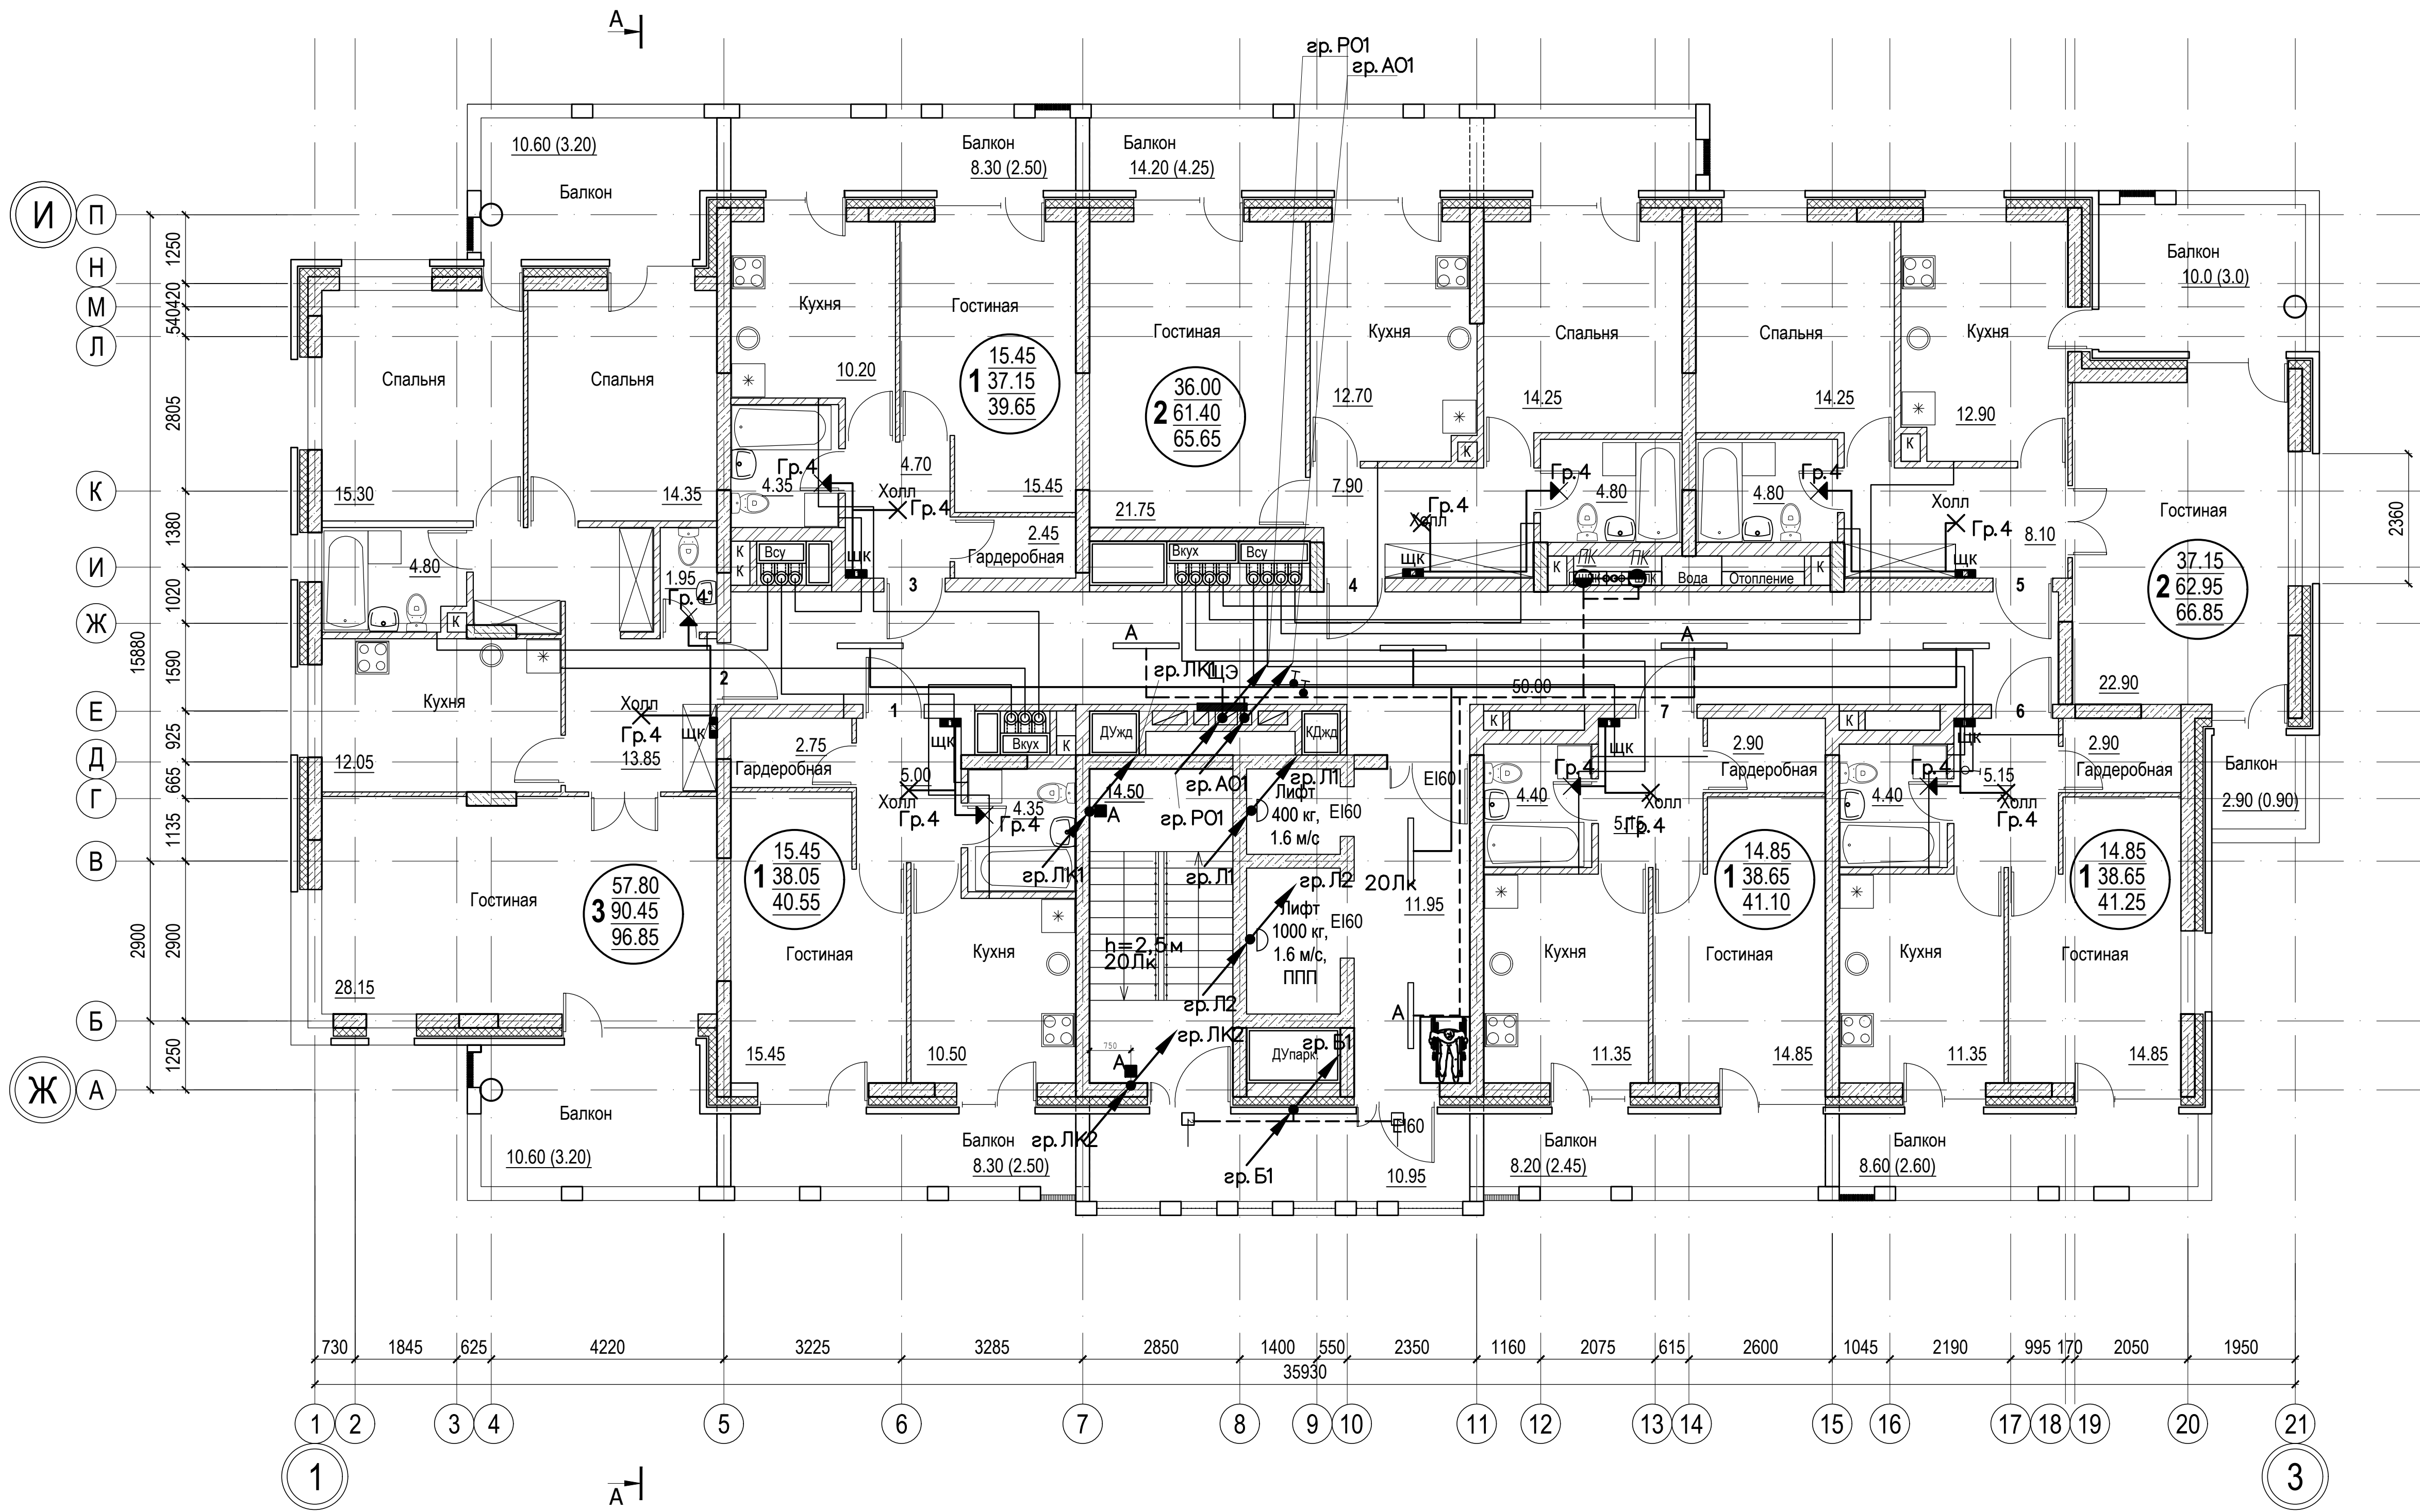


Расположение освещения внутри квартир на планах указано схематично.


Согласовано:				
Изм. N подл.	Подпись и дата	Взам. инв. N		

						018/2020-ИОС1				
						Жилой комплекс с нежилыми помещениями по ул. Козина в г. Казани РТ				
Изм.	Кол.	Лист	Ндок.	Подпись	Дата	Внутренние сети электроснабжения	Стадия	Лист	Листов	
ГИП		Панченко		<i>Панченко</i>			п	27		
Проверил							План 4-го этажа в осях 1-3/ЖИ Групповые сети освещения	ООО «Инкомстройпроект»		
Разраб.										
Н.контр.					2020					

Согласовано:					
Инв. N подл.	Подпись и дата	Взам. инв. N			

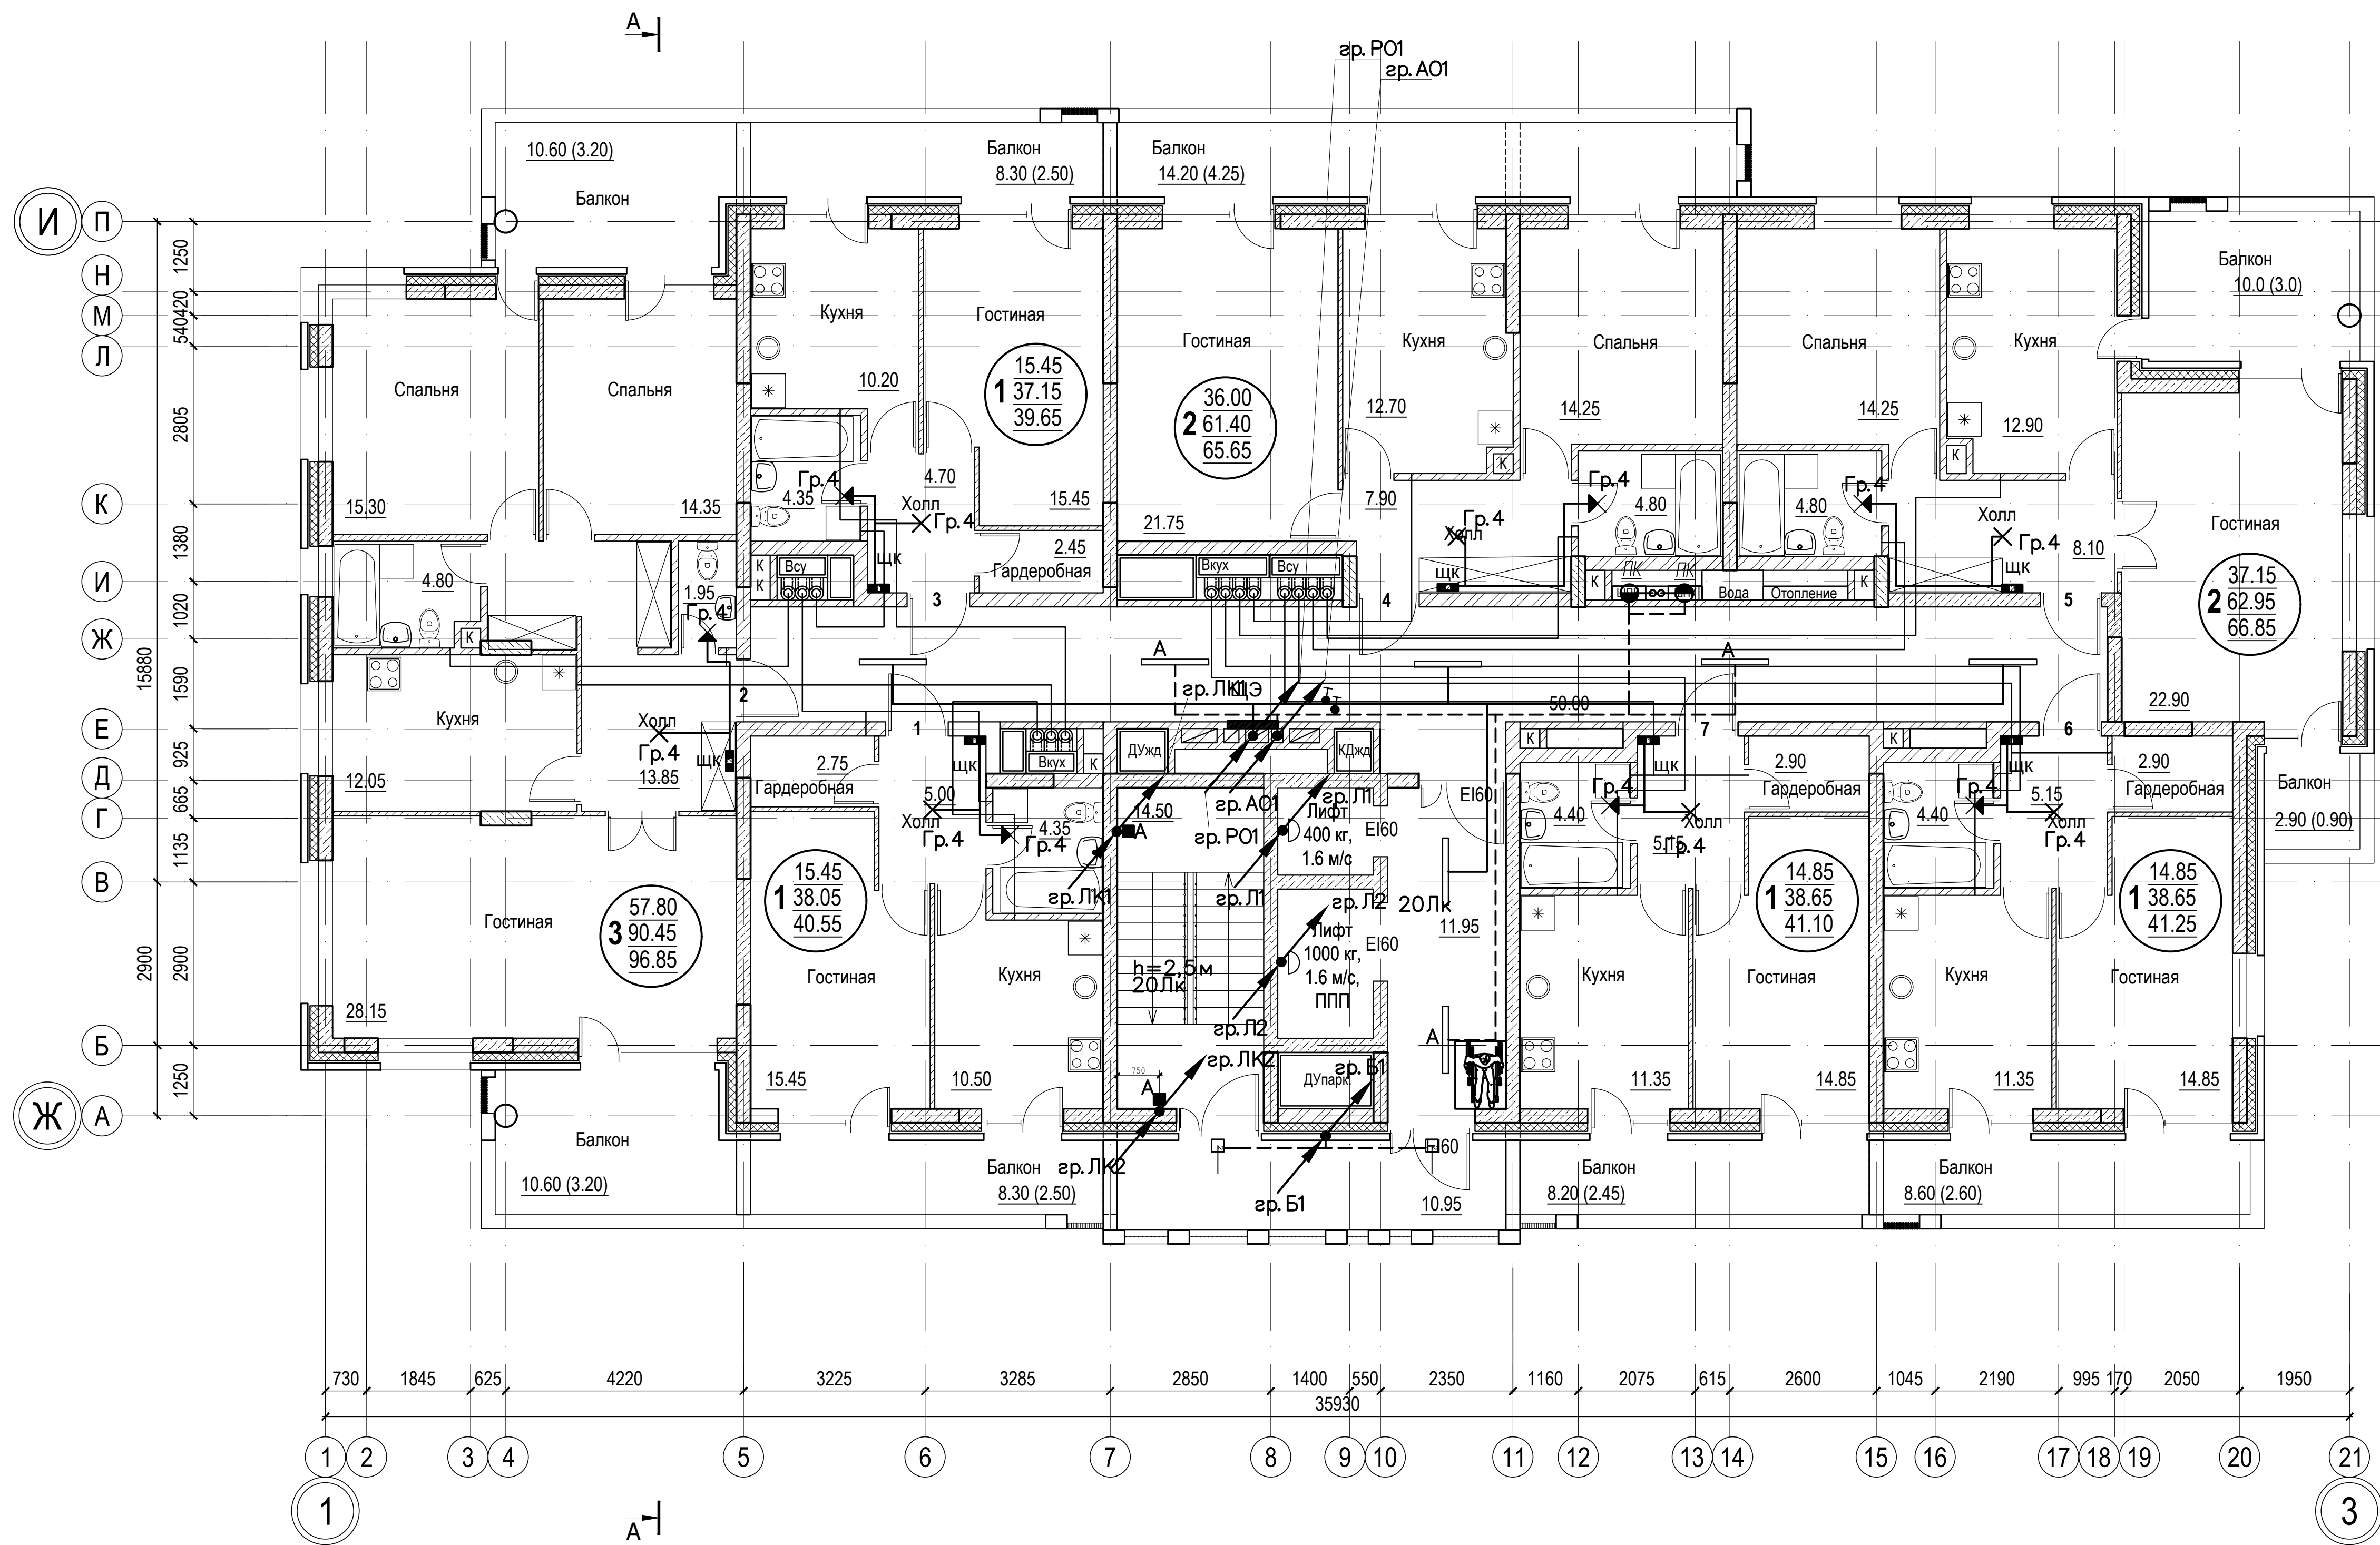

 Расположение освещения внутри квартир на планах указано схематично.


						018/2020-ИОС1			
						Жилой комплекс с нежилыми помещениями по ул. Козина в г. Казани РТ			
Изм.	Кол.	Лист	Ндок.	Подпись	Дата	Внутренние сети электроснабжения	Стадия	Лист	Листов
ГИП		Панченко					П	28	
Проверил						Планы 5-го, 7-го, 9-го, 11-го, 13-го, 15-го этажей в осях 1-3/Ж-И Групповые сети освещения	ООО «Инкомстройпроект»		
Разраб.									
Н.контр.					2020				

Согласовано:

Взам. инв. N

Подпись и дата

Инв. N подл.

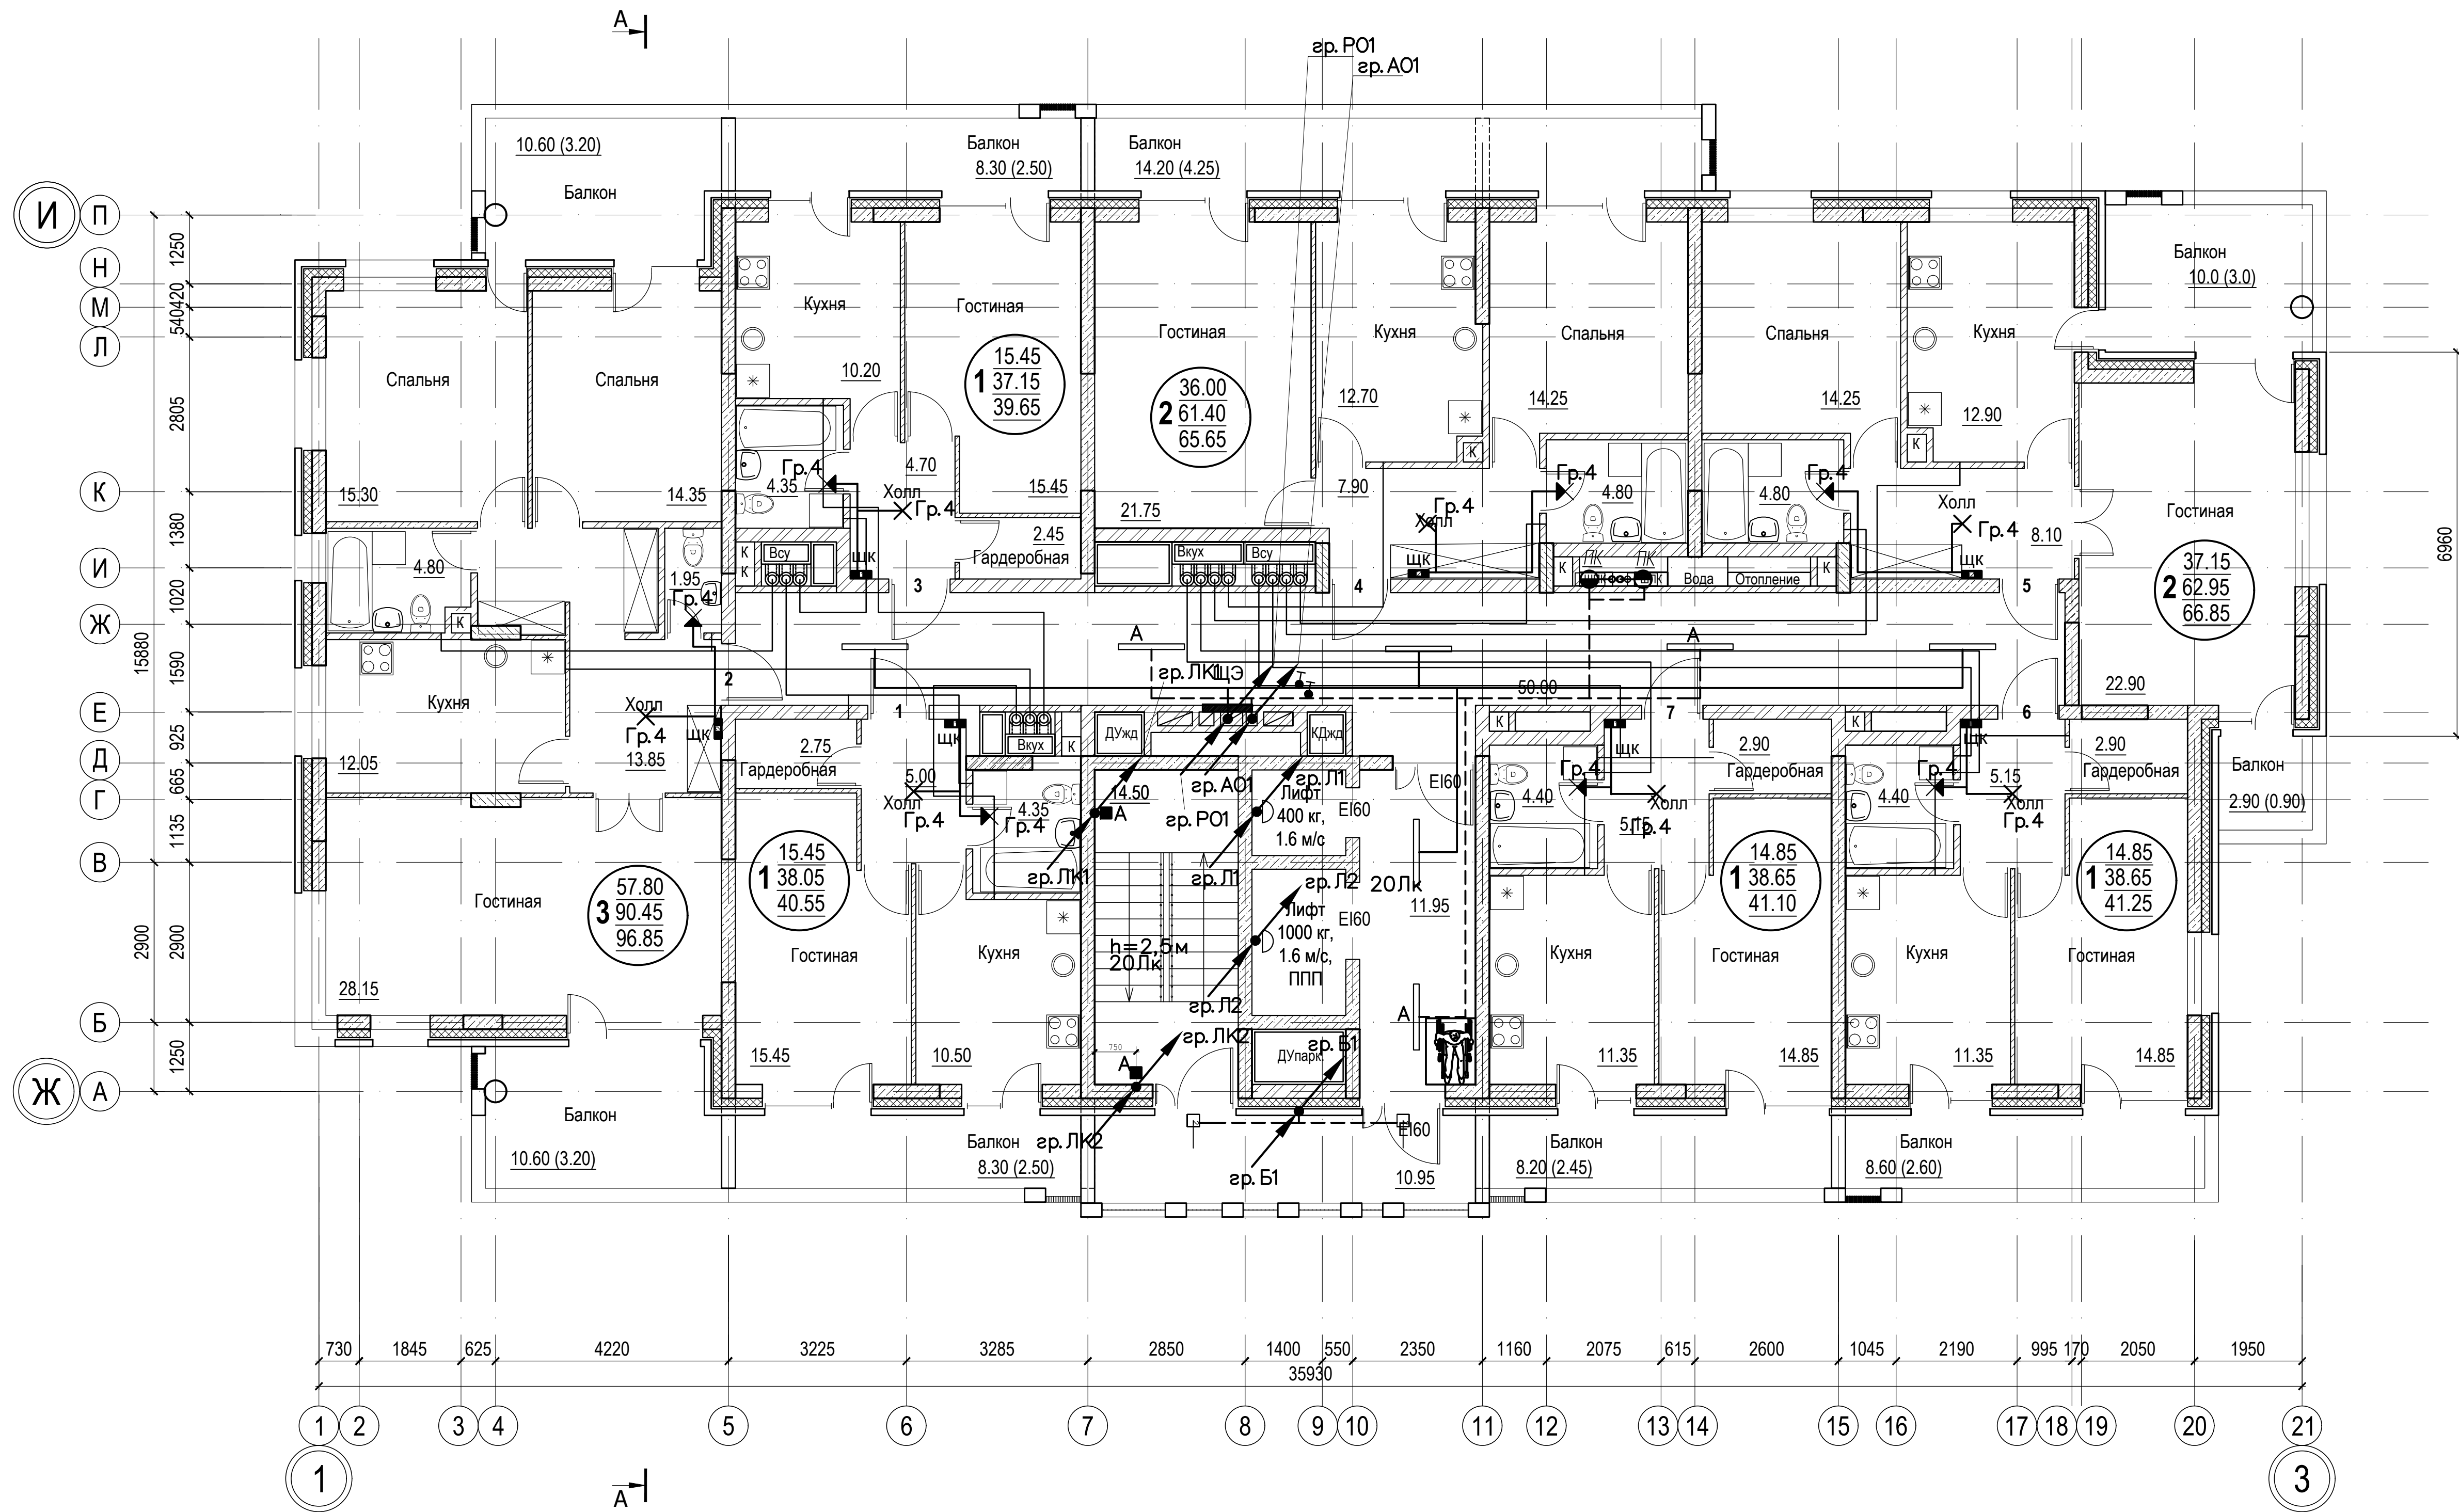

Расположение освещения внутри квартир на планах указано схематично.


						018/2020-ИОС1			
						Жилой комплекс с нежилыми помещениями по ул. Козина в г. Казани РТ			
Изм.	Кол.	Лист	Ндок.	Подпись	Дата	Внутренние сети электроснабжения	Стадия	Лист	Листов
ГИП		Панченко		<i>Панченко</i>			П	29	
Проверил						Планы 6-го, 8-го, 10-го, 12-го, 14-го этажей в осях 1-3/Ж-И Групповые сети освещения	ООО «Инкомстройпроект»		
Разраб.									
Н.контр.				2020					

Согласовано:

Взам. инв. N

Подпись и дата

Инв. N подл.

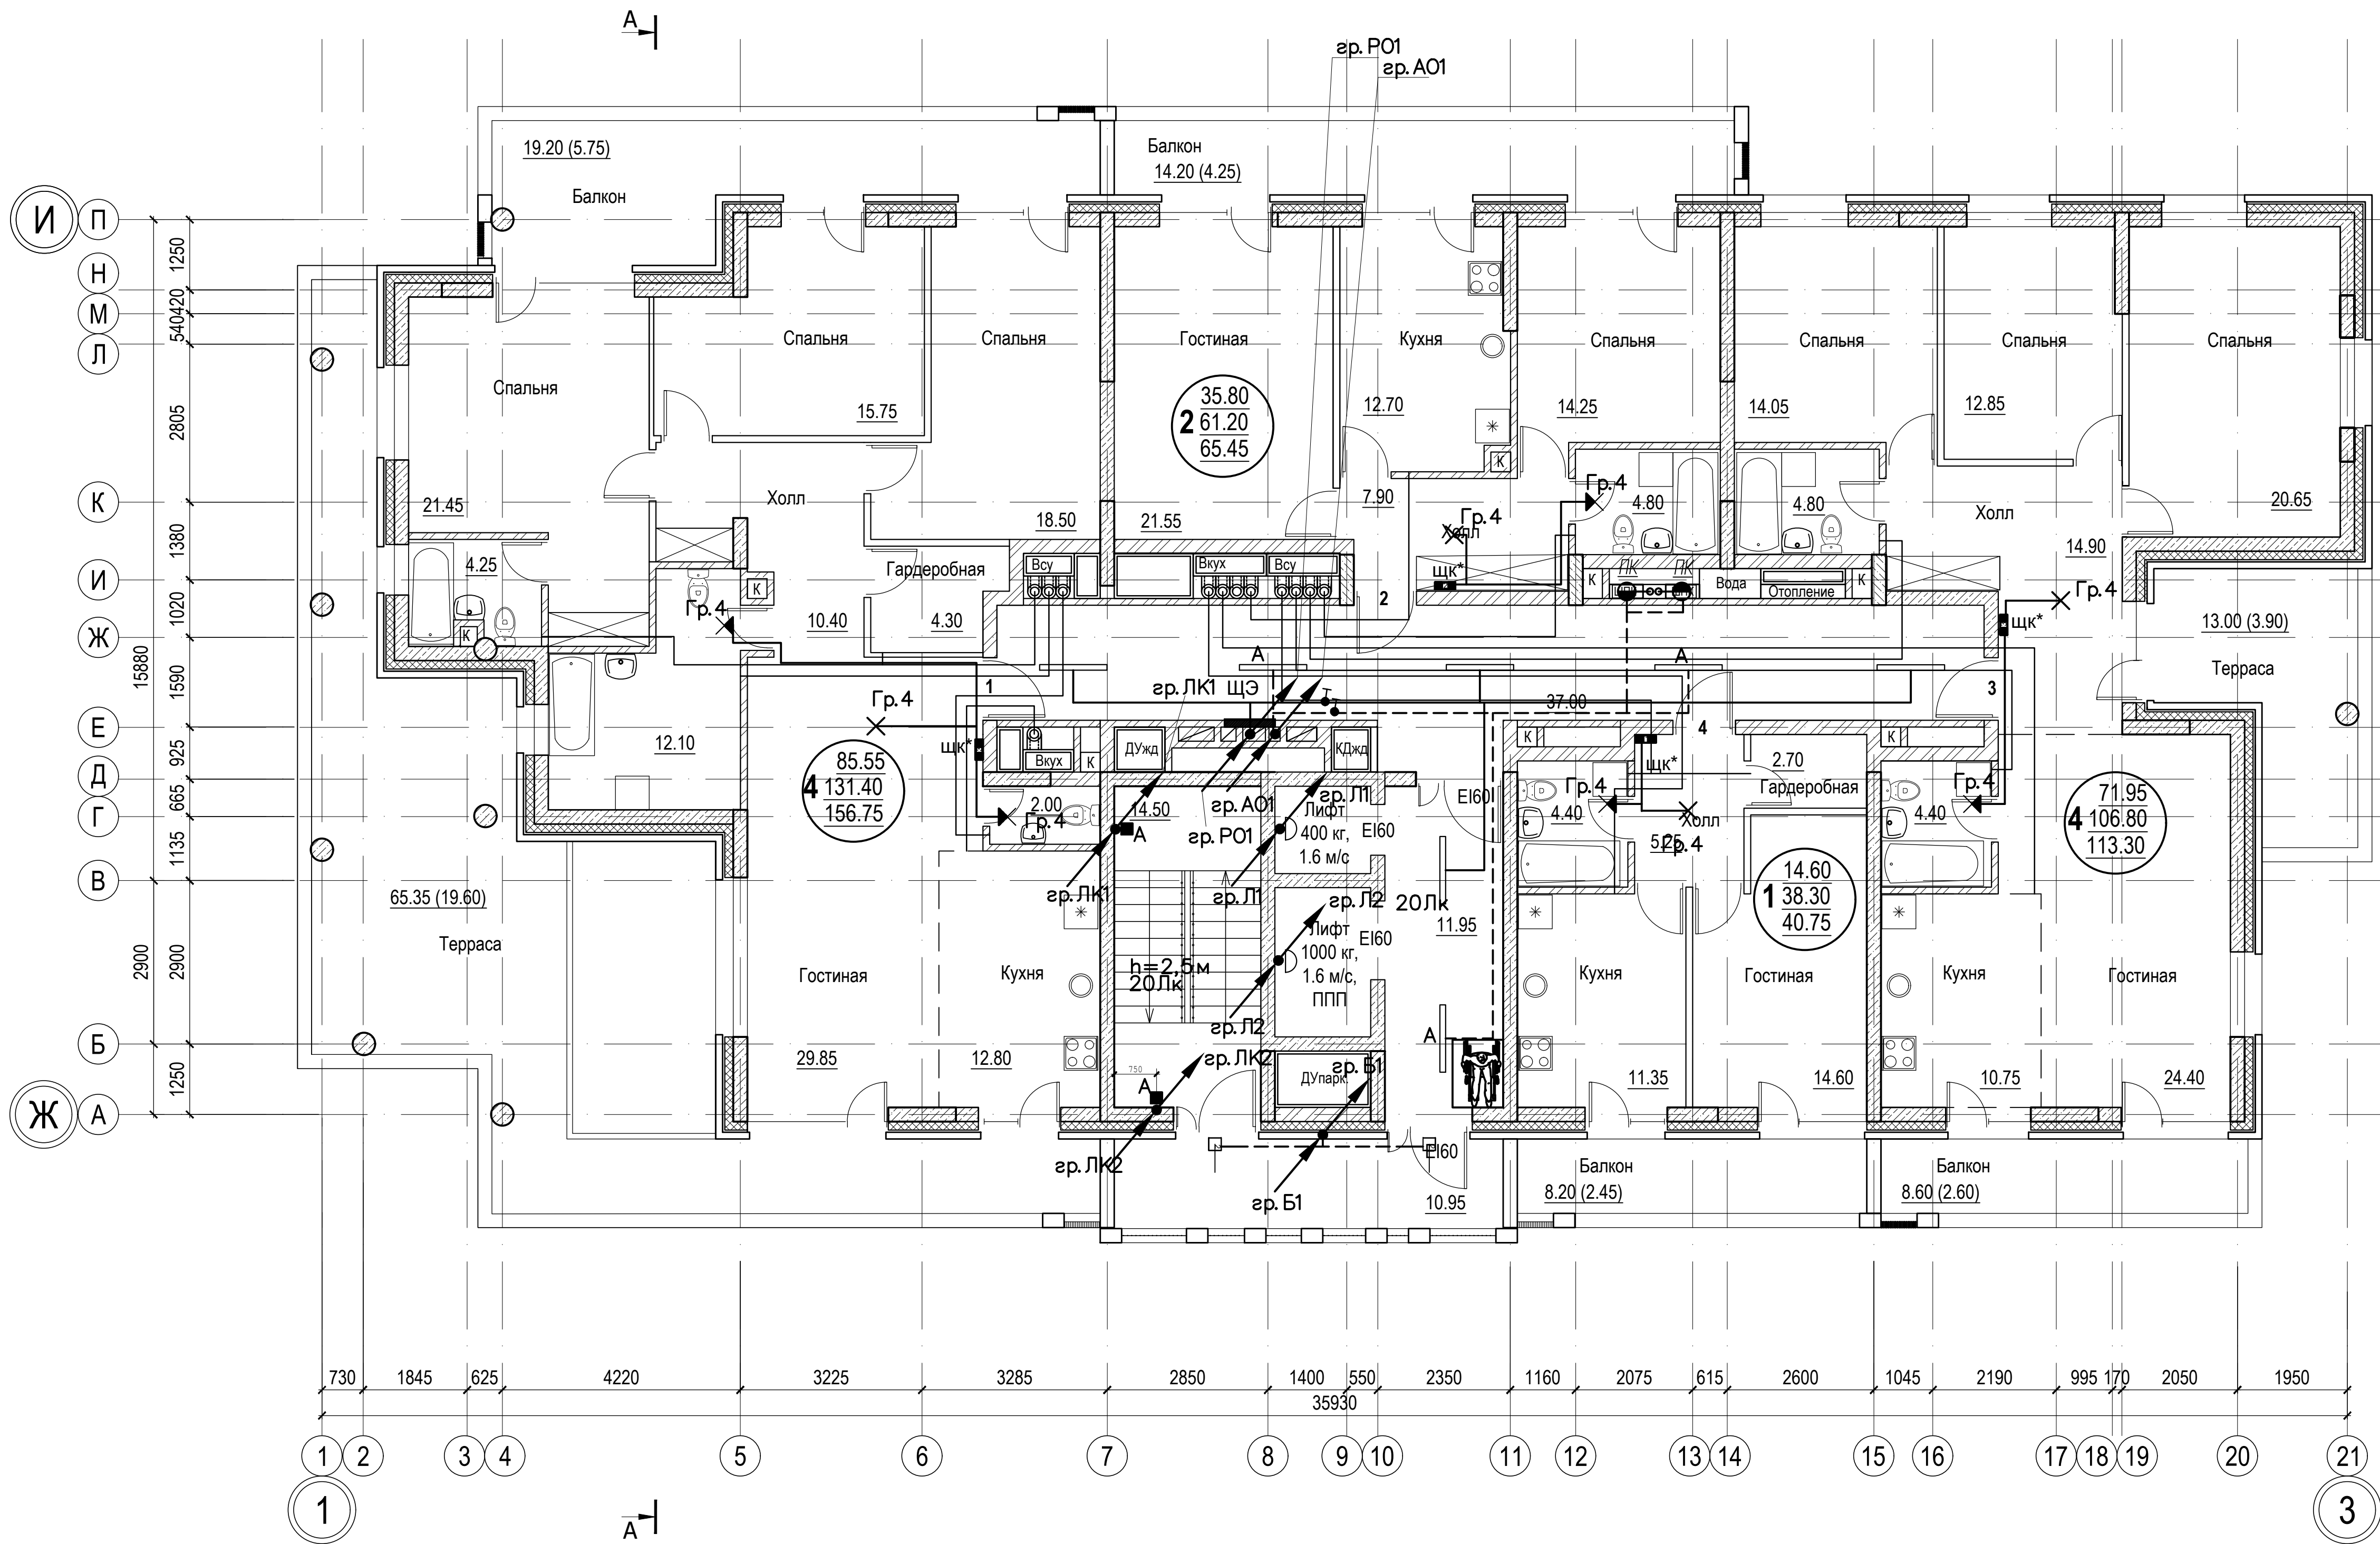

Расположение освещения внутри квартир на планах указано схематично.

						018/2020-ИОС1			
						Жилой комплекс с нежилыми помещениями по ул. Козина в г. Казани РТ			
Изм.	Кол.	Лист	Ндок.	Подпись	Дата	Внутренние сети электроснабжения	Стадия	Лист	Листов
ГИП		Панченко		<i>Панченко</i>			П	30	
						План 16-го этажа в осях 1-3/Ж-И Групповые сети освещения	ООО «Инкомстройпроект»		
Проверил									
Разраб.									
Н.контр.					2020				