



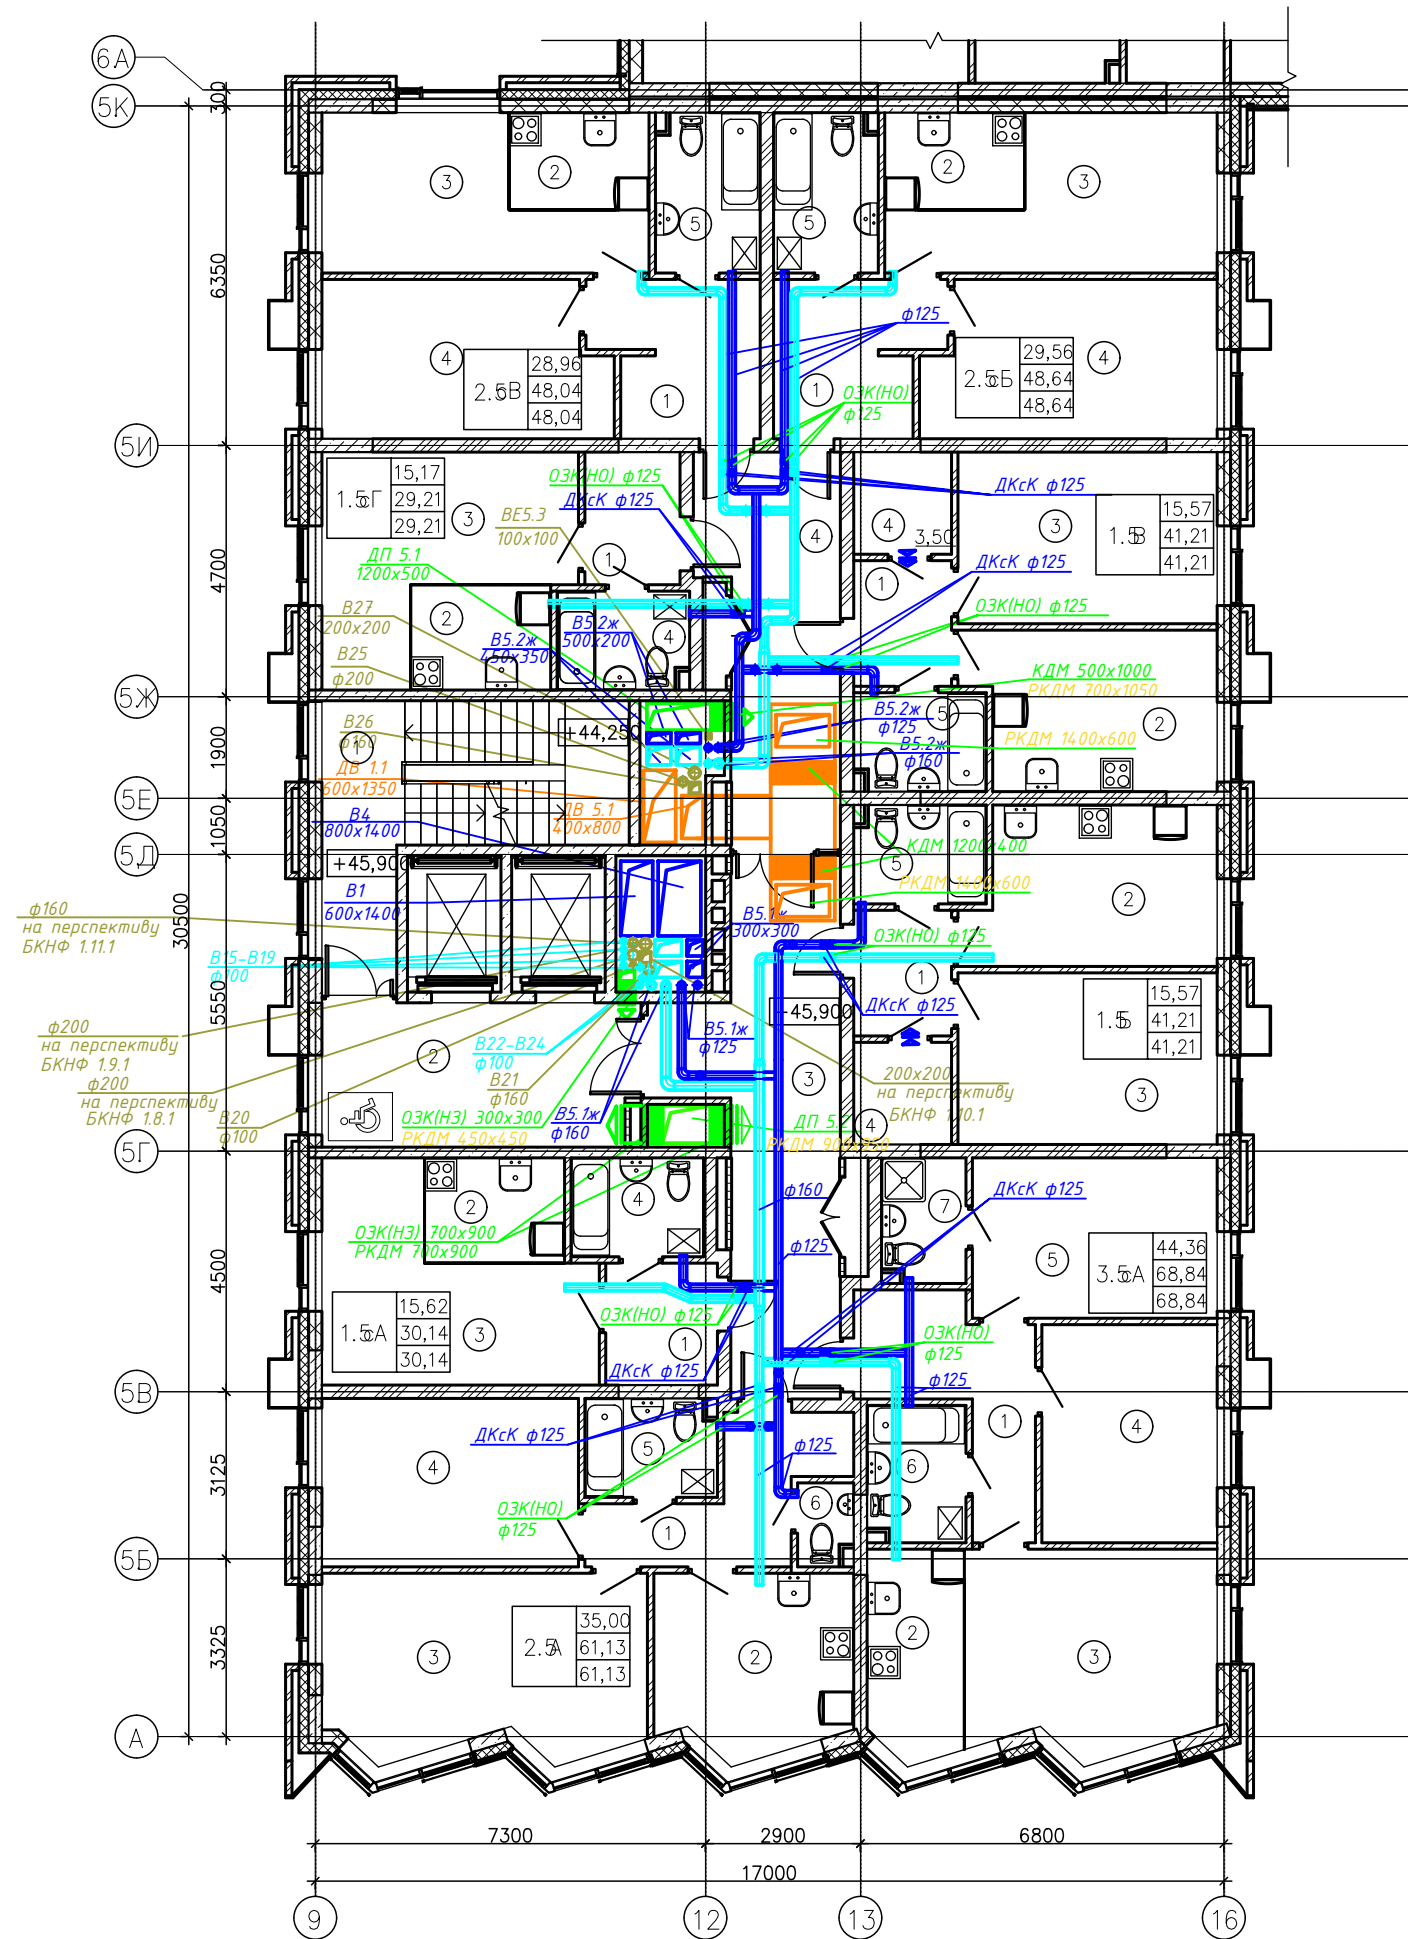

Экспликация помещений			
Номер помещения	Наименование	Площадь, м²	Кат. помещения
1.5Б			
1	Прихожая	4,30	
2	Кухня	13,37	
3	Жилая комната	15,57	
4	Гардеробная	3,50	
5	Ванная	4,47	
		41,21	
1.5В			
1	Прихожая	4,30	
2	Кухня	13,37	
3	Жилая комната	15,57	
4	Гардеробная	3,50	
5	Ванная	4,47	
		41,21	
1	Прихожая	4,77	
2	Кухня-ниша	5,16	
3	Жилая комната	15,62	
4	Ванная	4,59	
		30,14	
1.5сГ			
1	Прихожая	4,41	
2	Кухня-ниша	5,16	
3	Жилая комната	15,17	
4	Ванная	4,47	
		29,21	
2.5А			
1	Прихожая	8,11	
2	Кухня	12,02	
3	Жилая комната	19,88	
4	Спальня	15,12	
5	Ванная	4,47	
6	Санузел	1,53	
		61,13	

Экспликация помещений			
Номер помещения	Наименование	Площадь, м²	Кат. помещения
2.5сБ			
1	Прихожая	8,55	
2	Кухня-ниша	4,77	
3	Жилая комната	13,89	
4	Спальня	15,67	
5	Ванная	5,76	
		48,64	
2.5сВ			
1	Прихожая	8,55	
2	Кухня-ниша	4,77	
3	Жилая комната	13,59	
4	Спальня	15,37	
5	Ванная	5,76	
		48,04	
3.5сА			
1	Прихожая	9,27	
2	Кухня-ниша	6,97	
3	Жилая комната	17,24	
4	Спальня	13,38	
5	Спальня	13,74	
6	Ванная	4,64	
7	Санузел	3,60	
		68,84	
Помещения общего пользования			
1	Лестничная клетка	19,04	
2	Лифтовый холл (ПБЗ)	15,77	
3	Коридор	23,22	
4	Коридор	16,63	
		74,66	
Общая площадь помещений		443,08	

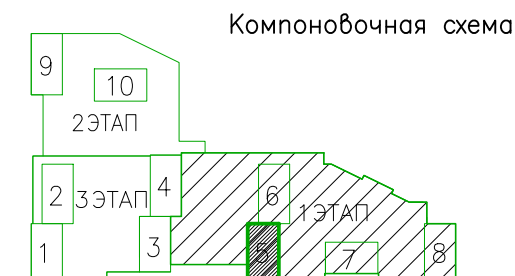

Исполнительная документация									
Жилой комплекс по ул. Бухарская - Вознесенский тракт г. Казань, РТ									
Изм.	Кол.уч.	Лист	№ док.	Подп.	Дата	Отопление и вентиляция		Стадия	Лист
Разработал	Лалетин Е.И.							ИД	4
						Исполнительная схема №4 от 01.08.2025			
						План систем вентиляции в БС-5 на типовых этажах		ООО "СТАНДАРТ"	
								15	