



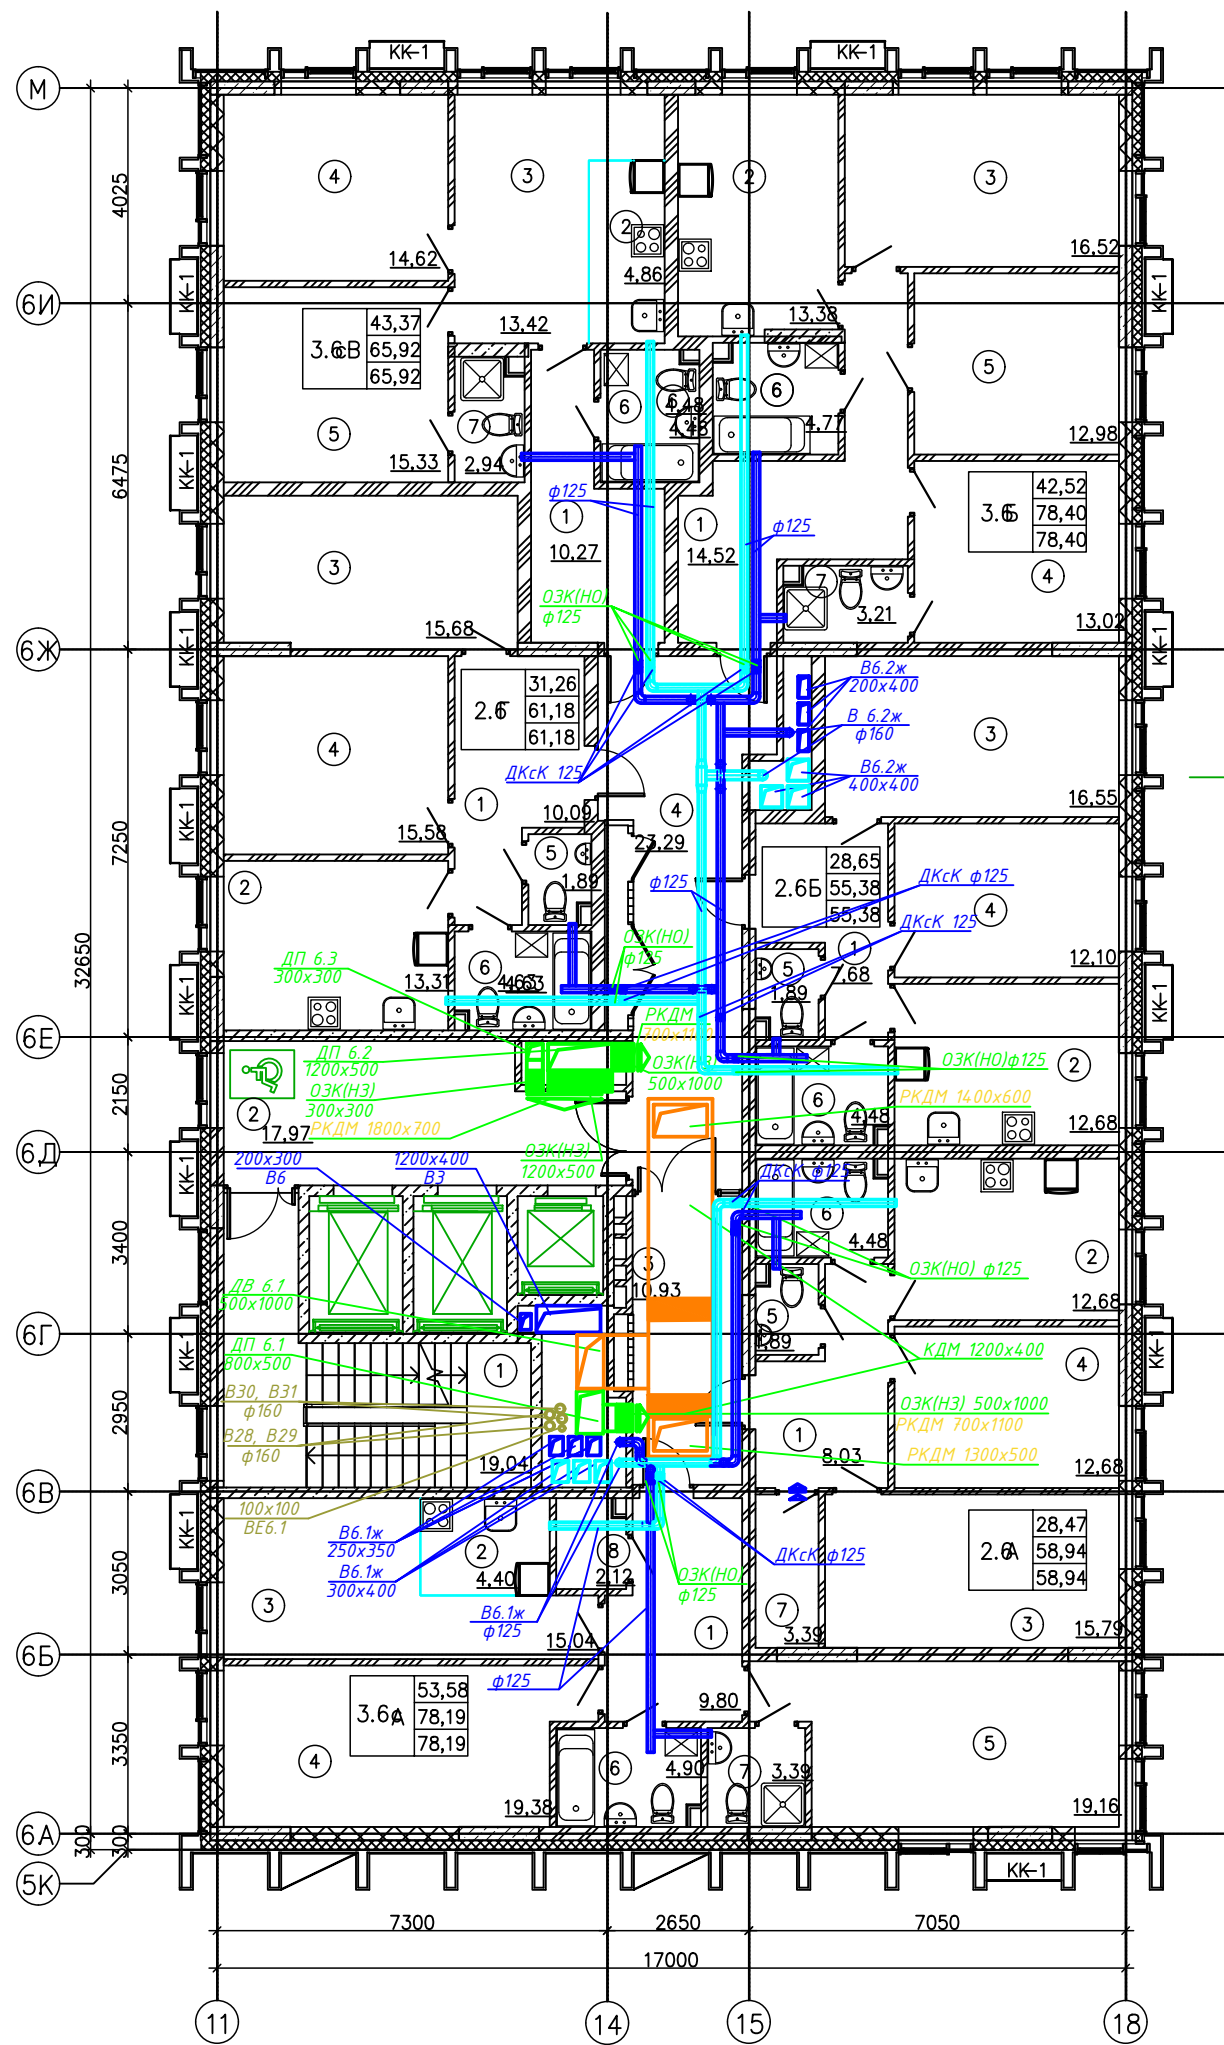

Экспликация помещений			
Номер помещения	Наименование	Площадь, м²	Кат. помещения
2.6А			
1	Прихожая	8,03	
2	Кухня	12,68	
3	Жилая комната	15,79	
4	Спальня	12,68	
5	Санузел	1,89	
6	Ванная	4,48	
7	Гардеробная	3,39	
		58,94	
2.6Б			
1	Прихожая	7,68	
2	Кухня	12,68	
3	Жилая комната	16,55	
4	Спальня	12,10	
5	Санузел	1,89	
6	Ванная	4,48	
		55,38	
2.6Г			
1	Прихожая	10,09	
2	Кухня	13,31	
3	Жилая комната	15,68	
4	Спальня	15,58	
5	Санузел	1,89	
6	Ванная	4,63	
		61,18	
3.6сА			
1	Прихожая	9,80	
2	Кухня-ниша	4,40	
3	Жилая комната	15,04	
4	Спальня	19,38	
5	Спальня	19,16	
6	Ванная	4,90	
7	Санузел	3,39	
8	Гардеробная	2,12	
		78,19	

Экспликация помещений			
Номер помещения	Наименование	Площадь, м²	Кат. помещения
3.6Б			
1	Прихожая	14,52	
2	Кухня	13,38	
3	Жилая комната	16,52	
4	Спальня	13,02	
5	Спальня	12,98	
6	Ванная	4,77	
7	Санузел	3,21	
		78,40	
3.6сВ			
1	Прихожая	10,27	
2	Кухня-ниша	4,86	
3	Жилая комната	13,42	
4	Спальня	14,62	
5	Спальня	15,33	
6	Ванная	4,48	
7	Санузел	2,94	
		65,92	
Помещения общего пользования			
1	Лестничная клетка	19,04	
2	Лифтовый холл (ПБЗ)	17,97	
3	Коридор	10,93	
4	Коридор	23,29	
		71,23	
Общая площадь помещений		469,24	

Компоновочная схема

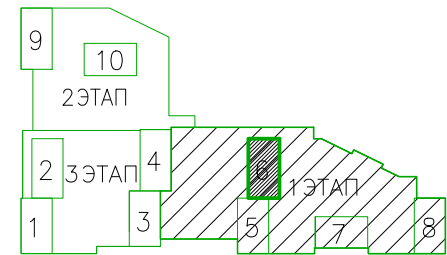

						Исполнительная документация			
						Жилой комплекс по ул. Бухарская – Вознесенский тракт г. Казань, РТ			
Изм.	Кол.уч.	Лист	№ док.	Подп.	Дата	Отопление и вентиляция	Стадия	Лист	Листов
Разработал	Лалетин Е.И.						ИД	8	15
						Исполнительная схема №8 от 01.08.2025 План систем вентиляции в БС-6 на типовых этажах			
						ООО "СТАНДАРТ"			